


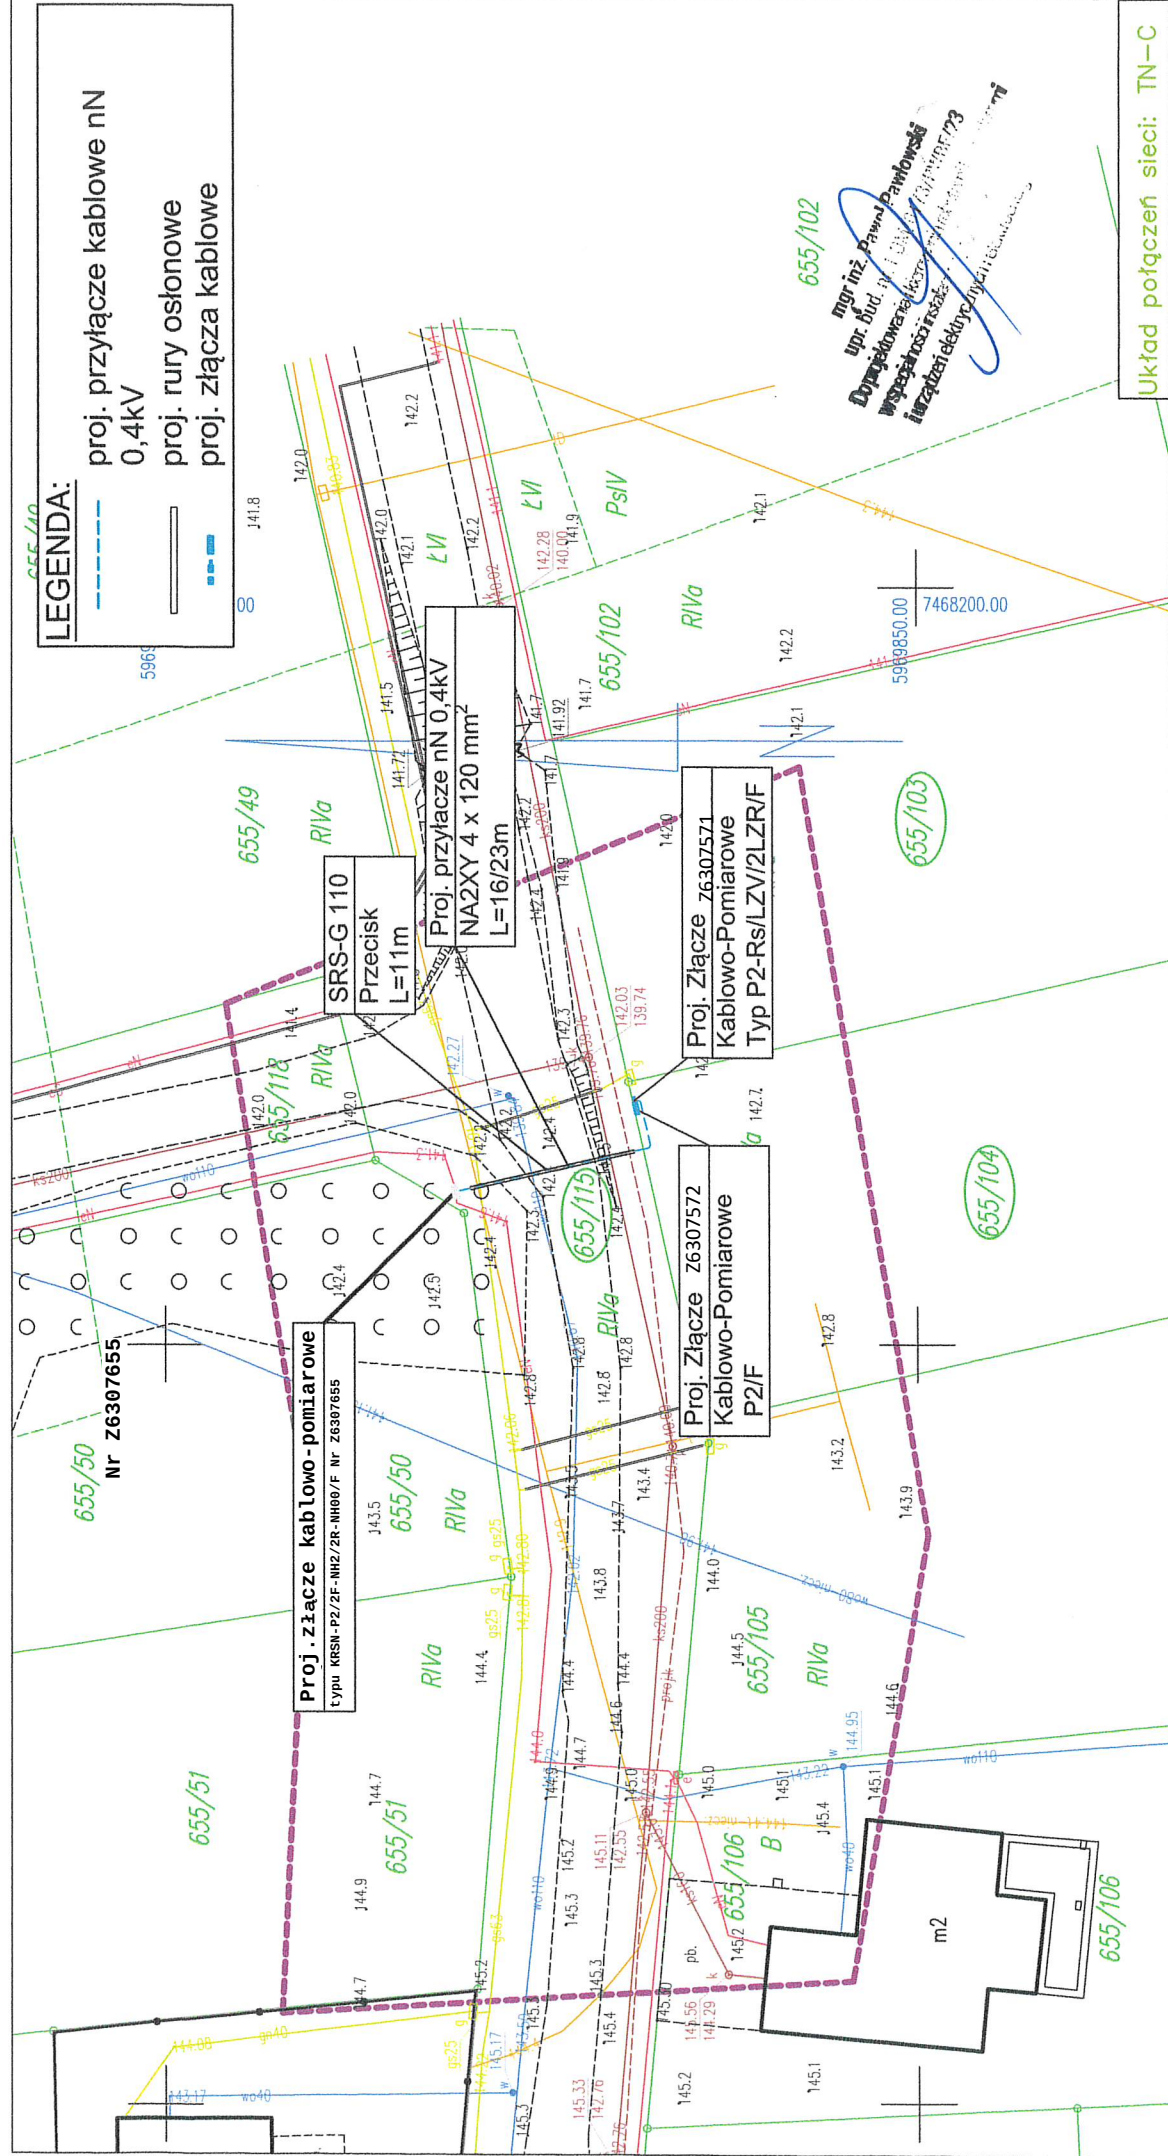

Jednostka projektowa:		Nazwa i adres zamawiającego:	
ELMYK SP. Z O.O. UL. MICHAŁA KAJKI 10-12; 10-547 OLSZTYN www.elmyk.pl NIP: 739-399-78-37		ENERGA - OPERATOR S.A., ul. Marynarki Polskiej 130, 80-557 Gdańsk Oddział w Olsztynie, ul. Tuwima 6, 10-950 Olsztyn NIP 583-000-11-90 REGON 190275904-00068	
Nr umowy: ZN/281/6363MZ/2026/2503839/1		Obi/63/2503839	
Obiekt: Budowa przyłącza kablowego nN 0,4kV w naleścowości Różnowo w celu zasilania działki dz. 655/104		Lokalizacja: Różnowo, dz. nr 655/104 Gmina Dywity, powiat Olsztyński, województwo warmińsko - mazurskie, Obręb Różnowo	
Projektant: mgr inż. Paweł Pawłowski		Nr uprawnień budowlanych POM/0173/PWB/E/23	
Tytuł rysunku: Plan Zagospodarowania Terenu		Data 08.2026	
		Podpis Kowalski	
		Format A4	
		Skala rys. 1:500	
		Nr rys. E-01	

Układ połączeń sieci: TN-C

655/102

655/103

655/104

SZCZEGÓŁOWY DOMIAR ZŁĄCZA - SKALA 1:100

655/115

655/104

Proj. Złącze
Kablowo-Pomiarowe
P2-Rs/LZV/2LZR/F
Proj. Złącze
Kablowo-Pomiarowe
P2/F

mgr inż. Paweł Pawłowski
Dyrektor Biura Projektów
współpraca z
Instytutem Elektroenergetyki
i Automatyki

LEGENDA:

- proj. przyłącze kablowe nN 0,4kV
- proj. rury osłonowe
- proj. złącza kablowe