



BIURO USŁUG GEODEZYJNYCH I PROJEKTOWYCH "KODEM" Sp. z o.o.

83-000 Pruszcz Gdański, Aleja Ks. Józefa Właję 1/1e NIP 593-010-05-20
tel. 517-383-280 e-mail: dariusz@kodem.eu www.geodetatrojmiasto.pl

MAPA DO CELÓW PROJEKTOWYCH skala 1:500

Województwo: pomorskie [22]

Powiat: m. Gdańsk [2261]

Jednostka ewidencyjna: M. Gdańsk [226101_1]

Obręb: 113 [0113]

Nazwa obiektu: Gdańsk ul. Altanki, dz. 219/7

ID: WG-III.6640.901.2026

Układ odniesienia:

poziomy - PL-2000 strefa 6 (18°)

wysokościowy - PL-EVRF2007-NH

Kierownik prac: inż. Dariusz Mazurek, upr. 23923

Prace polowe: inż. Dariusz Mazurek, upr. 23923

Prace kameralne: mgr inż. Justyna Ługiewicz, upr. 24014

Mapę sporządzono dnia 27.03.2026r.

Nie wyklucza się istnienia w terenie innych, nie wykazanych na niniejszej mapie urządzeń podziemnych, które nie zostały zgłoszone do inwentaryzacji.

Mapa zawiera projektowane sieci i urządzenia, które były przedmiotem narad koordynacyjnych (o ile istnieją w obszarze aktualizacji).

Wykonanie niniejszej mapy nie było poprzedzone ustaleniami dotyczącymi:

- ewentualnych służebności gruntowych obciążających grunty położone w granicach obszaru, który był przedmiotem aktualizacji.

- stanu prawnego granic nieruchomości.

Legenda:

----- oznaczenie granic obszaru, który był przedmiotem aktualizacji

POUCZENIE: Oświadczenie jest równoważne z klauzulą urzędową, mapa może być wykorzystana w procesie budowlanym art. 1, pkt. 12, f) Ustawy z dn. 30 kwietnia 2020 r. Dz. U. 2020, poz. 782 (o zmianie ustawy - Prawo geodezyjne i kartograficzne oraz niektórych innych ustaw)

Oświadczam, że niniejszy dokument został opracowany w wyniku prac geodezyjnych i kartograficznych, których rezultaty zawiera operat techniczny, który uzyskał pozytywną weryfikację. Jednocześnie informuję, że jestem świadomy odpowiedzialności kamej za złożenie fałszywego oświadczenia.

Identyfikator zgłoszenia prac geodezyjnych	WG-III.6640.901.2026
Organ Służby Geodezyjnej i Kartograficznej prowadzący zasób:	PREZYDENT MIASTA GDAŃSKA
Wykonawca prac geodezyjnych:	BIURO USŁUG GEODEZYJNYCH I PROJEKTOWYCH "KODEM" SP. Z O. O.
Protokół pozytywnej weryfikacji:	nr. WG-III.6640.901.2026_62872 z dn. 02.04.2026
Kierownik prac geodezyjnych:	inż. Dariusz Mazurek upr. nr 23923

GEODETA UPRAWNIONY

inż. Dariusz Mazurek
uprawnienia nr 23923

tel. 517-383-280, dariusz@kodem.eu

UWAGI DLA ZDIZ:

1. Projektowana inwestycja nie koliduje z istniejącym drzewostanem.
2. Złącze kablowe zlokalizowano poza terenem należącym do ZDIZ.


UWAGI:

1. Kable nn-0,4kV układać na głębokości 0,7m (mierzonej od górnej krawędzi kabla) względem rzędnych rzeczywistych lub rzędnych docelowych (jeżeli zostały przedstawione na mapie) z wyjątkiem:
 - miejsc w których prace prowadzone są metodą bezwykopową - wymagana głębokość zgodna z ustaleniami szczegółowymi
 - terenów oznaczonych jako użytek rolny z wyłączeniem obszarów wydzielonych jako droga wewnętrzna - wymagana głębokość 1,1m (mierzona od górnej krawędzi kabla)
2. Wraz z kablami nn-0,4kV układać ocynkowaną taśmę stalową S/LZn25x4.
3. Na skrzyżowaniach z podziemnym uzbrojeniem technicznym prace ziemne wykonywać ręcznie z zachowaniem szczególnej ostrożności. Należy uwzględnić zapisy załączonych do projektu uzgodnień.
4. Na skrzyżowaniach z drogami, wjazdami na posesje oraz przy skrzyżowaniach z podziemnym uzbrojeniem technicznym kable układać w rurach osłonowych.
5. Zachować określone przepisami odległości projektowanych kabli od istniejącego i projektowanego uzbrojenia terenu.
6. Stan nawierzchni po robotach ziemnych odbudować do stanu pierwotnego z uwzględnieniem wymagań zawartych w załączonych do projektu uzgodnieniach.

LEGENDA:

- proj. rura osłonowa
- proj. złącze kablowe nn 0,4kV
- proj. kabel nn 0,4kV
- proj. mufa kablowa nn0,4kV
- L1-długość trasy/ L2-długość montażowa i majątkowa
- nr złącza/ ilość majątkowa
- linie rozgraniczające drogi wg. MPZP
- oznaczenie nieruchomości na proj. trasie

Za zgodność kopii mapy do celów projektowych z oryginałem.

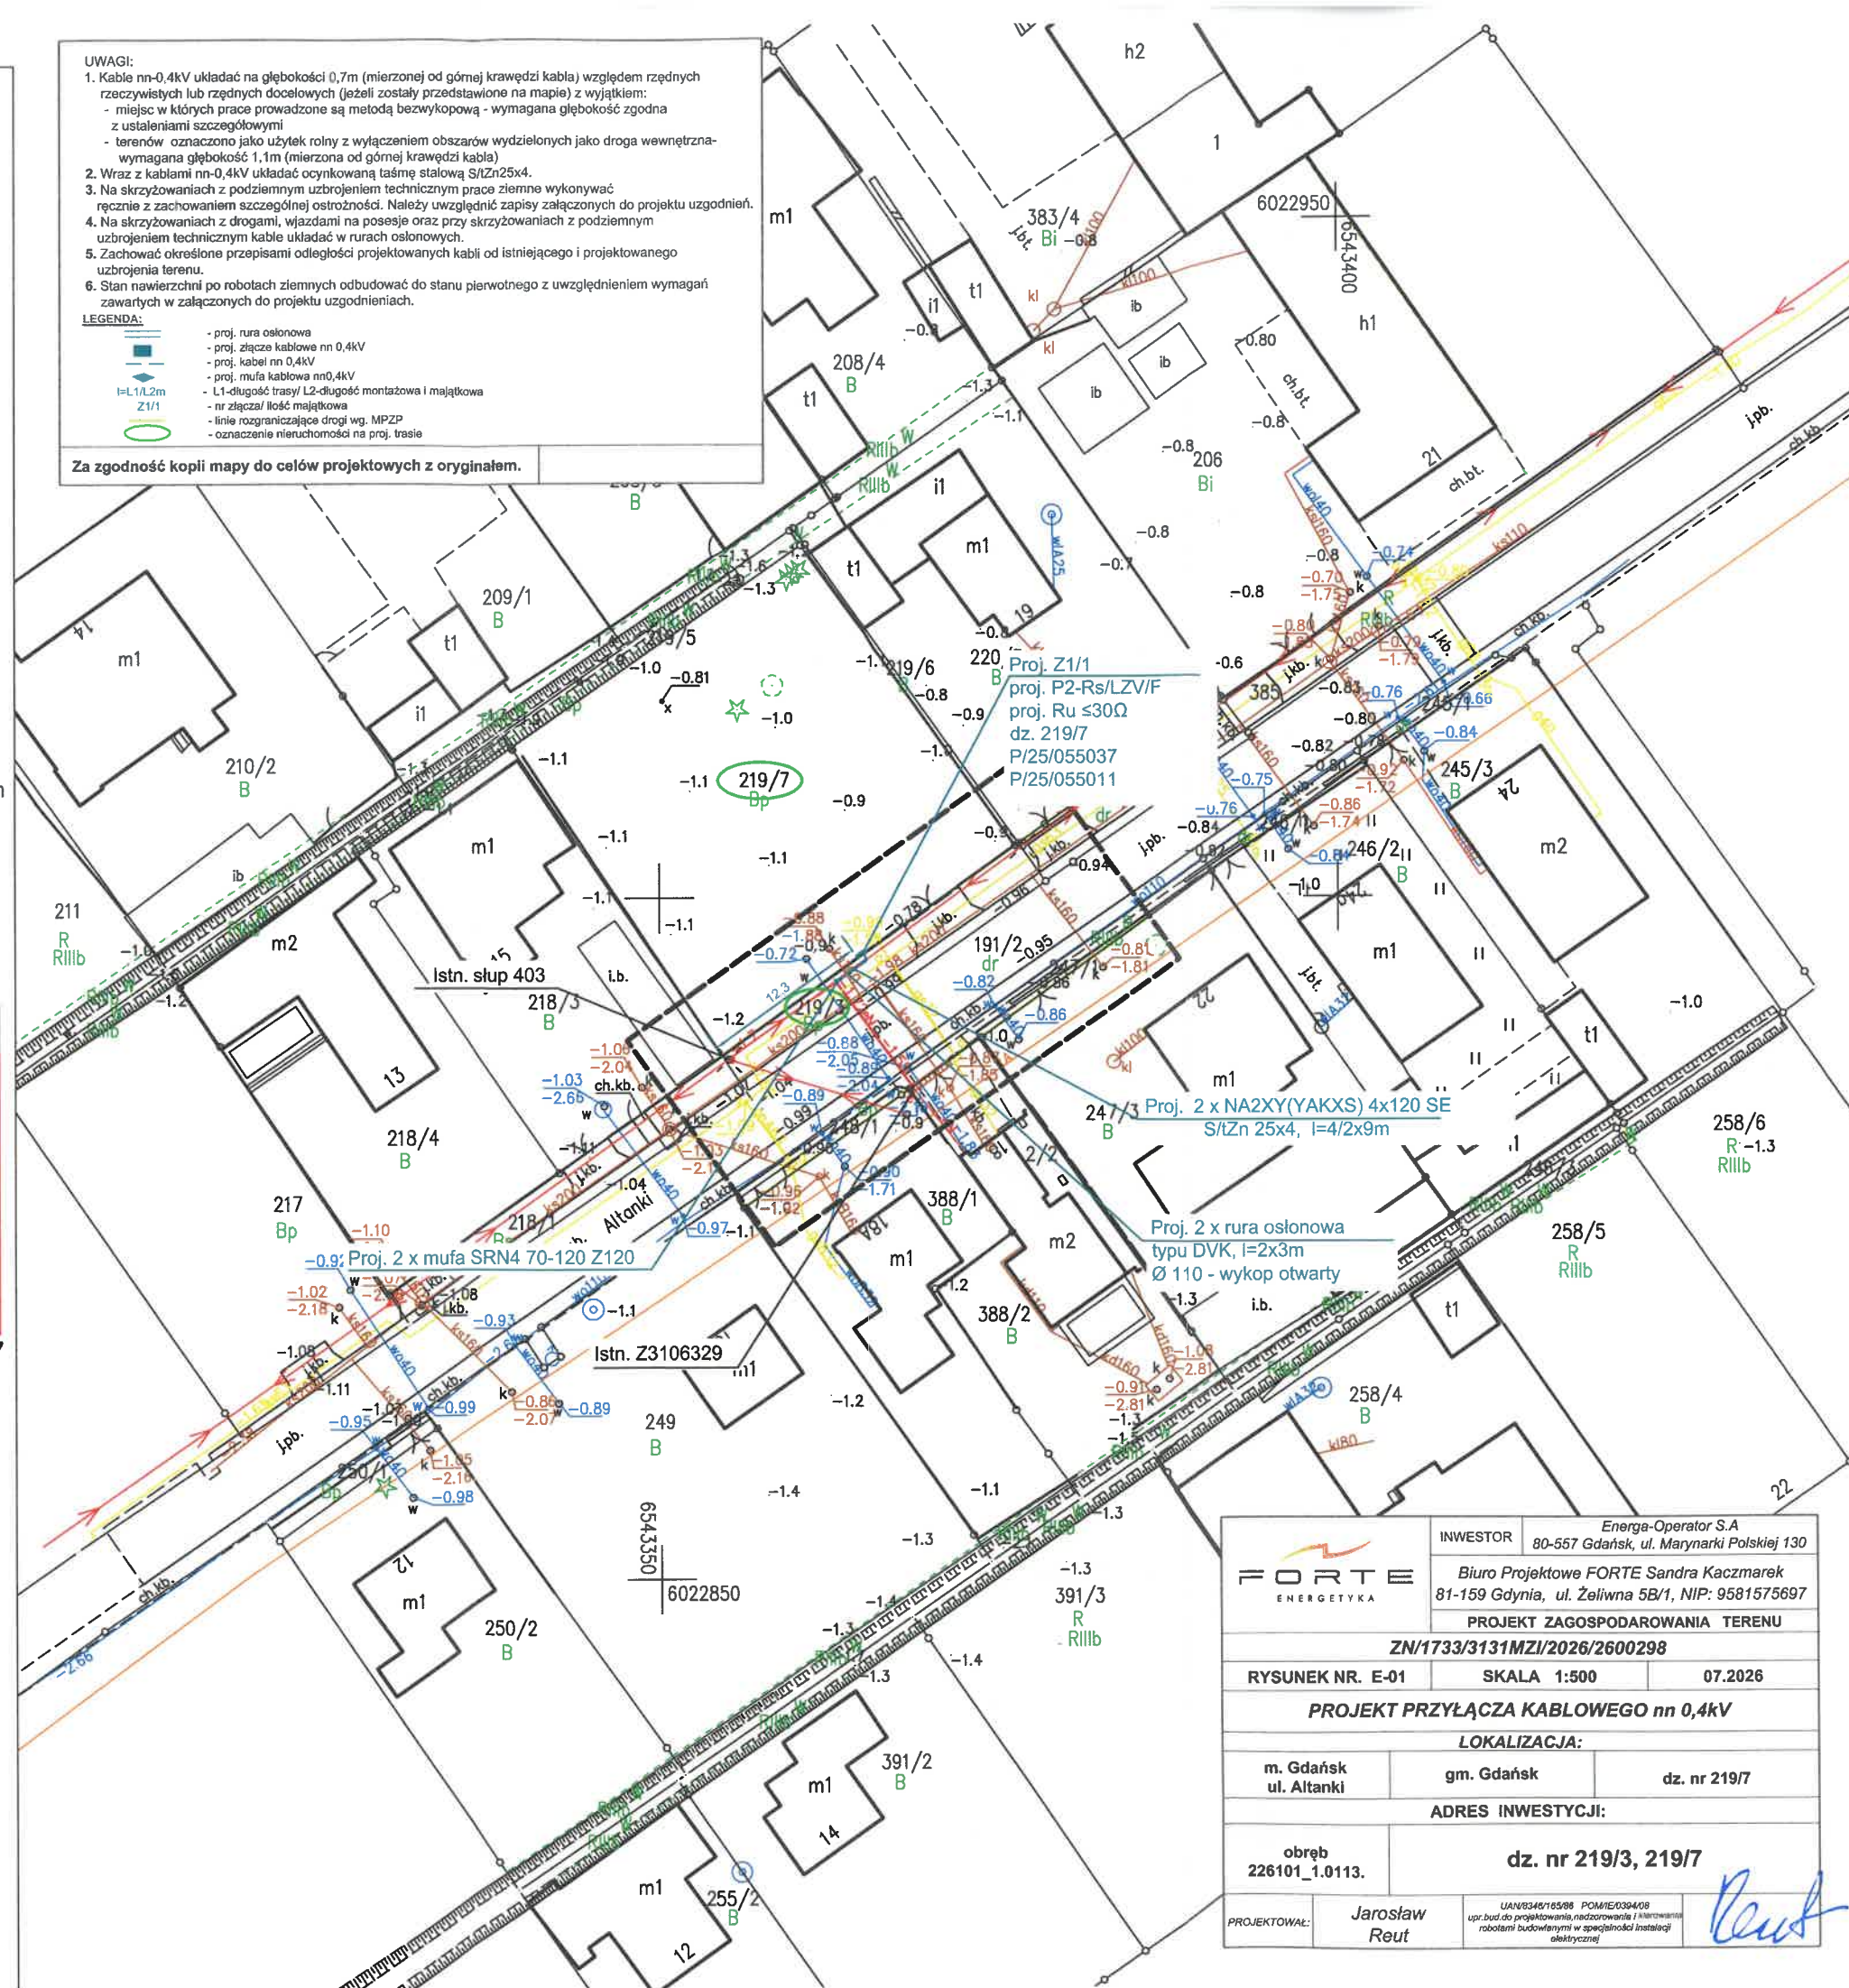

FORTE ENERGETYKA	INWESTOR	Energia-Operator S.A. 80-557 Gdańsk, ul. Marynarki Polskiej 130
	Biuro Projektowe FORTE Sandra Kaczmarek 81-159 Gdynia, ul. Żeliwna 5B/1, NIP: 9581575697	
	PROJEKT ZAGOSPODAROWANIA TERENU	
	ZN/1733/3131MZI/2026/2600298	
RYSUNEK NR. E-01		SKALA 1:500
		07.2026
PROJEKT PRZYŁĄCZA KABLOWEGO nn 0,4kV		
LOKALIZACJA:		
m. Gdańsk ul. Altanki	gm. Gdańsk	dz. nr 219/7
ADRES INWESTYCJI:		
obręb 226101_1.0113.	dz. nr 219/3, 219/7	
PROJEKTOWAŁ:	Jarosław Reut	UWAGA: 03.04.2026 - POMIĘCZONA opr. bud. do projektowania, nadzoru i kierowania robotami budowlanymi w specyficznych instalacjach elektrycznych