


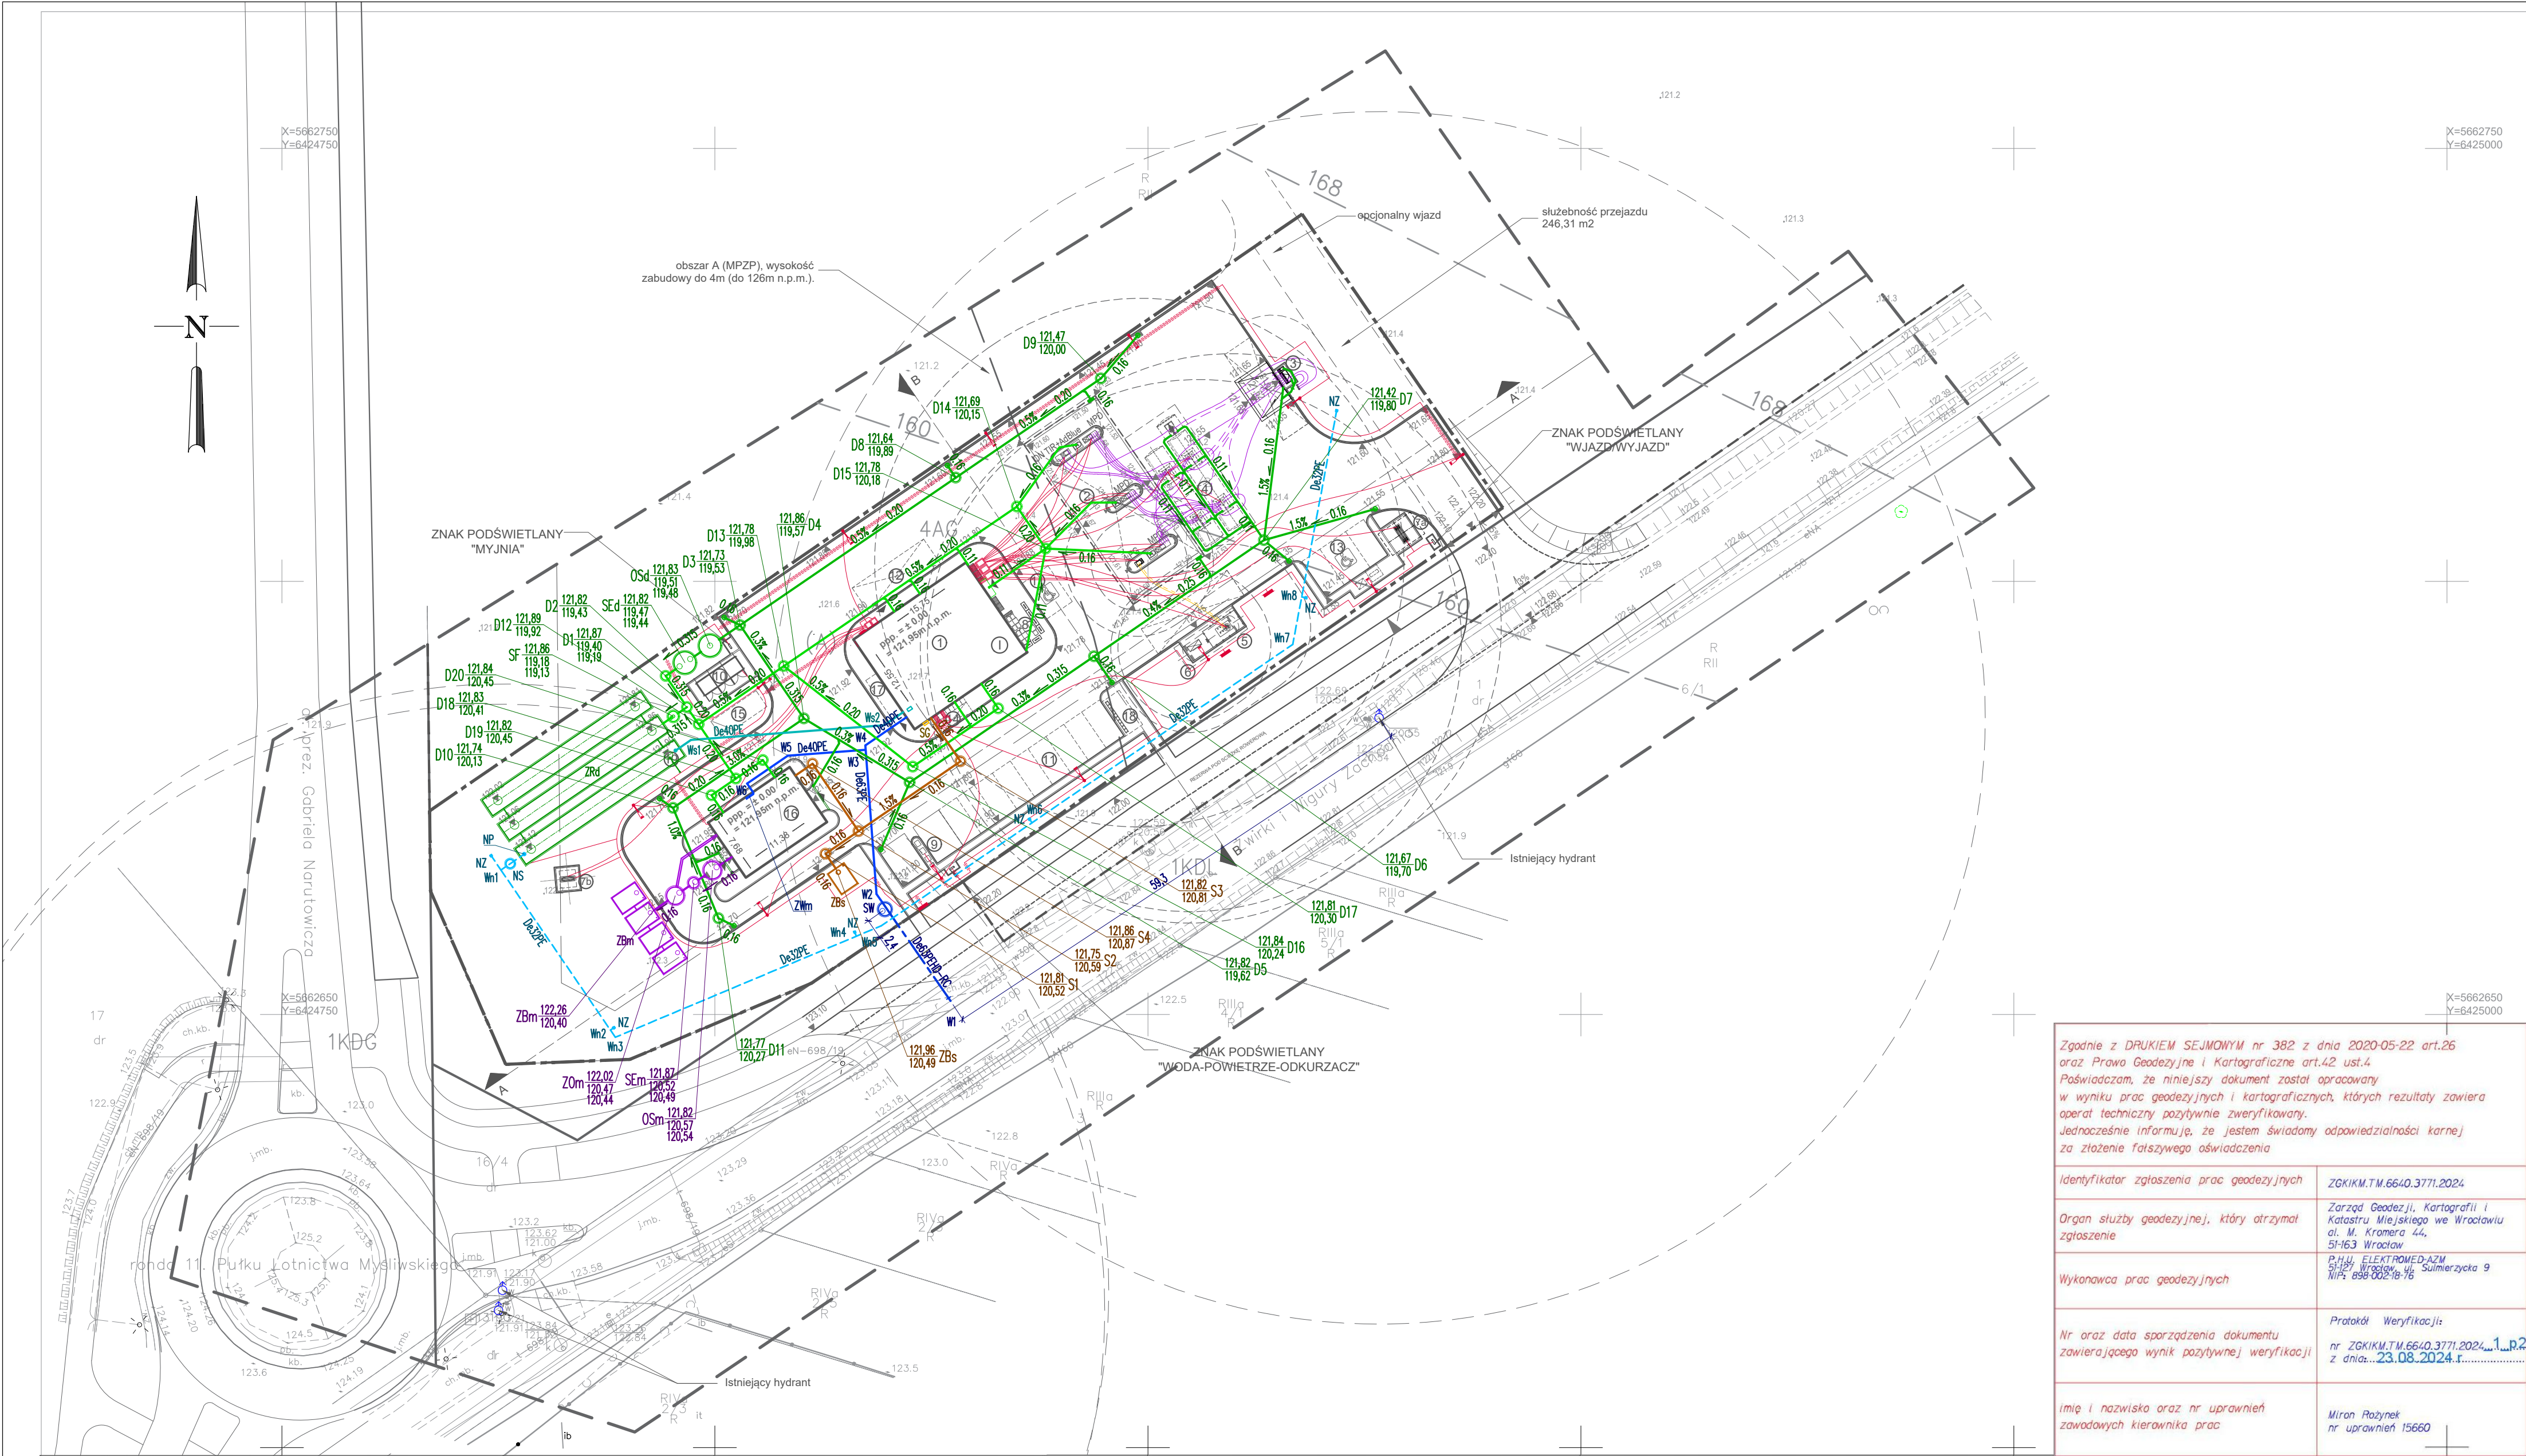

- LEGENDA:
- GRANICA OPRACOWANIA
 - ETAP 1 INWESTYCJI
 - ETAP 2 INWESTYCJI
 - GRANICA DZIAŁKI
 - WEJŚCIE DO BUDYNKU
 - ZIELEN
 - PROJEKTOWANE CHODNIKI
 - PROJEKTOWANE KRAWĘDZIE
 - DRÓG I CHODNIKÓW
 - NIEPRZEKRACZALNA LINIA ZABUDOWY (DLA BUDYNKÓW I NAZIEMNYCH BUDOWLI)
 - BUDYNEK STACJI PALIW - 95-P-G-M
 - WIATA NAD DYSTRYBUTORAMI
 - ZLEW PALIWA
 - ZBIORNIKI PALIWOWE 1 x 60m³, 1x70m³ (z AdBlue)
 - ZBIORNIK LPG PODZIEMNY poj. 20m³
 - KONTENER NA BUTLE Z GAZEM
 - 7a. PYLON H=8m
 - 7b. PYLON H=4m
 - OGRÓDEK LETNI
 - ODKURZACZ / KOMPRESOR
 - ALTANA ŚMIETNIKOWA
 - MIEJSCA PARKINGOWE
 - MIEJSCA DLA DOSTAW
 - REZERWA POD MIEJSCA DO ŁADOWANIA SAMOCHODÓW
 - REZERWA POD PACZKOMAT
 - REZERWA POD KONTENER MAGAZYNOWY
 - MYJNIA AUTOMATYCZNA
 - URZĄDZENIA WENT. - KLIMAT.
 - STOJAK NA ROWERY
 - ZBIORNIKI PODZIEMNE NA WODY OPADOWE

- LEGENDA - ZEWNĘTRZNE INSTALACJE SANITARNE:
- PRZYŁĄCZE WODOCIĄGOWE - WG ODREBNEGO OPRACOWANIA
 - ZEWN. INST. WODY
 - ZEWN. INST. WODY SZAREJ
 - ZEWN. INST. KANALIZACJI SANITARNEJ
 - ZEWN. INST. KANALIZACJI DESZCZOWEJ CZYSTEJ
 - ZEWN. INST. KANALIZACJI DESZCZOWEJ BRUDNEJ
 - ZEWN. INST. KANALIZACJI PRZEMYSŁOWEJ
 - ZEWN. INST. NAWADNIAJĄCA
 - STUDNIA WODOMIERNICZA GŁÓWNA
 - ZESTAW WODOMIERNICZY MYJNI
 - PODZIEMNY ZBIORNIK BEZODPŁYWOWY NA ŚCIEKI SANITARNE O POJEMNOŚCI 10m³
 - PODZIEMNY ZBIORNIK BEZODPŁYWOWY NA ŚCIEKI PRZEMYSŁOWE O ŁĄCZNEJ POJEMNOŚCI 48m³ (4x 12m³)
 - OSADNIK O POJEMNOŚCI 5 m³, np. UGOS TRAP-B 5,0
 - SEPARATOR KOALESCENCYJNY O PRZEPUSTOWOŚCI 6 dm³/s, np. UGOS SEKO-B 6
 - ZBIORNIK OBIEGU ZAMKNIĘTEGO MYJNI O POJEMNOŚCI 5m³
 - SEPARATOR KOALESCENCYJNY O PRZEPUSTOWOŚCI 50 dm³/s, np. UGOS SEKO-B 50
 - OSADNIK O POJEMNOŚCI 10 m³, np. UGOS TRAP-B 10,0
 - ZBIORNIK RETENCYJNY NA WODY OPADOWE O POJEMNOŚCI 250m³, 3x Ø2,2m, L=22,5m
 - STUDNIA NA FILTR INSTALACJI WODY SZAREJ
 - SZAFKA GAZOWA NA KUREK GŁÓWNY I GAZOMIERZ - WG ODREBNEGO OPRACOWANIA
 - POMPA INSTALACJI NAWADNIAJĄCEJ
 - STUDNIA NA ZAWÓR ODCINAJĄCY I ZAWÓR SPUSTOWY INSTALACJI NAWADNIAJĄCEJ
 - SKRZYŃKA NA ZAWÓR DO PODŁĄCZENIA WĘZA DO PODLEWANIA

- UWAGI:
- Uwagi i opisy zamieszczone w części rysunkowej i opisowej projektu stanowią integralną część niniejszego opracowania.
 - Wszelkie prace wykonać zgodnie ze sztuką budowlaną i obowiązującymi przepisami.
 - Przed przystąpieniem do realizacji należy zapoznać się pozostałymi projektami instalacyjnymi, oraz sprawdzić wymiary i rzędne z natury, w szczególności rzędne istniejących przewodów. Wszelkie rozbieżności, w tym wystąpienie w terenie niezinventaryzowanych przewodów, zgłosić projektantowi celem dokonania korekty rozwiązania projektowego.
 - Napotkane na trasie kable i przewody powinny być zabezpieczone przed uszkodzeniem.
 - Wszystkie rozwiązania technologiczne i materiałowe powinny posiadać odpowiednie certyfikaty i atesty oraz powinny być wykonywane ściśle wg instrukcji producenta.

NAZWA OBIEKTU BUDOWLANEGO	STACJA PALIW ORLEN S.A. PRZY UL. ŻWIRKI I WIGURY WE WROCŁAWIU NA CZĘŚCI DZIAŁKI NR 16/2, OBRĘB MUCHOBÓR WIELKI 0038, JEDN. EWID. WROCŁAW 026401_1		
TYTUŁ RYSUNKU	PROJEKT ZAGOSPODAROWANIA TERENU		
STADIUM	PROJEKT TECHNICZNY		
PROJEKTANT INST. SANITARNE	mgr inż. ELŻBIETA BESTER	PODPIS PROJEKTANTA	SKALA RYS.
NUMER UPRAWNIEŃ	324/90/UW, 116/79/WBPP		1:500
DATA SPORZĄDZENIA	STYCZEŃ 2026		
SPRAWDZAJĄCY INST. SANITARNE	mgr inż. MIROSLAW OBAL	PODPIS PROJEKTANTA	NUMER RYS.
NUMER UPRAWNIEŃ	97/97/UW		IZ-01_Rew1
DATA SPORZĄDZENIA	STYCZEŃ 2026		

Jednostka ewidencyjna (nazwa, identyfikator):

WROCŁAW 026401_1

Obręb ewidencyjny (nazwa, identyfikator):

MUCHOBÓR WIELKI 0038

Sekoje:

6.148.11.14.1.1, 6.148.11.13.2.4

6.148.11.14.1.3

Ulica: Żwirki i Wigury

Działki: 16/2 AR-16, 1 AR-17

MAPA DO CELÓW PROJEKTOWYCH

Skala 1:500


1. Układ współrzędnych: "2000/6"

2. Poziom odniesienia: "PL-EVRF2007-NH"

3. Obszar aktualizacji oznaczono fioletową linią przerywaną.

4. Informacje o służebnościach gruntowych mających wpływ na zagospodarowanie gruntów, zlokalizowanych w granicach projektowanej inwestycji, nie badano

6.148.11.14.2.2 6.148.11.14.1.1

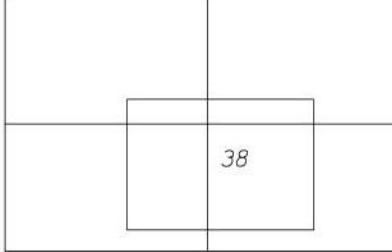

6.148.11.14.2.4 6.148.11.14.1.3

38 MUCHOBÓR WIELKI

Nie wyklucza się istnienia w terenie (innych nie wykazanych na mapie urządzeń podziemnych, które nie były zgłoszone do inwentaryzacji lub o których brak jest informacji w instytucjach branżowych.

ID: ZGKIKM.TM.6640.3771.2024
WROCŁAW 16-08-2024

Legenda:

KDG
KDL
AG
160

linia rozgraniczająca tereny o różnym zagospodarowaniu

nieprzekraczalna linia zabudowy

tereny ulic głównych

tereny ulic lokalnych

tereny aktywności gospodarczej

orientacyjny przebieg linii definiującej powierzchnię ograniczającą wysokość zabudowy i obiektów naturalnych w otoczeniu lotniska Wrocław-Strachowice wg dokumentacji rejestrowej lotniska

symbol wydzielenia wewnętrznego

granica wydzielenia wewnętrznego

Opracowanie:

(wykonawca, podpis)

P.H.U. ELEKTROMED-AZM
51-127 Wrocław, ul. Sulmierzycza 9
NIP: 898-002-18-76

mgr inż. Miron Różynek
GEODĘTA UPRAWNIONY
Zaświadczenie nr 15660 (1)