

MAPA DO CELÓW PROJEKTOWYCH

Skala 1: 500

Obręb: 040105_2.0002 BĄDKOWO

dz: 197/6 (w/g zakresu),

Jedn. Ewid. 040105_2 gmina Bądkowo

Powiat: aleksandrowski

woj: kujawsko-pomorskie

Mapa w oznaczonym zakresie

stan na dzień: 27.07.2026 r.

Rej : GN.Go.6640.1108.2026

Układ współrzędnych PL 2000/18 ;

Układ wysokościowy: EVRF 2007

Geodezyjny układ odniesienia PL-ETRF2000

Przedmiotowa mapa do celów projektowych została

wykonana bez ustalenia obciążeń służebnościami

gruntowymi ujawnionymi w księgach wieczystych

Zakres aktualizacji:

Nie wyklucza się istnienia w terenie innych niż wykazanych

na niniejszej mapie urządzeń podziemnych, które nie były

zgłoszone do inwentaryzacji geodezyjnej.


Mapę opracował: Piotr Urbański w dniu 27.07.2026

Kierownik prac: Piotr Urbański nr upr. 9958

Poświadczam, że niniejszy dokument został opracowany w wyniku prac geodezyjnych i kartograficznych, których rezultaty zawiera operat techniczny pozytywnie zweryfikowany. Jednocześnie informuję, że jestem świadomy odpowiedzialności karnej za złożenie fałszywego oświadczenia.	
Identyfikator zgłoszenia prac geodezyjnych	GN.Go.6640.1108.2026
Organ służby geodezyjnej, który otrzymał zgłoszenie	Starosta aleksandrowski
Wykonawca prac geodezyjnych	Pracownia Geodezyjna GEOTECH Piotr Urbański ul. Modrzewiowa 7 87-700 Aleksandrów Kujawski
Nr oraz data sporządzenia dokumentu zawierającego wynik pozytywnej weryfikacji	Protokół weryfikacji Nr GN.Go.6640.1108.2026_1 z dnia 30.07.2026
Imię i nazwisko oraz nr uprawnień zawodowych kierownika prac i data sporządzenia	Piotr Urbański Numer uprawnień: 9958 Sporządzono dnia: 27.07.2026

**PRACOWNIA GEODEZYJNA
GEOTECH**
Piotr Urbański
ul. Modrzewiowa 7, 87-700 Aleksandrów Kuj.
tel./fax (54) 282 47 23, kom. 886 472 609
Regon 910235486, NIP 891-102-87-86

GEODETA
Piotr Urbański
Nr upr. zaw. 9958

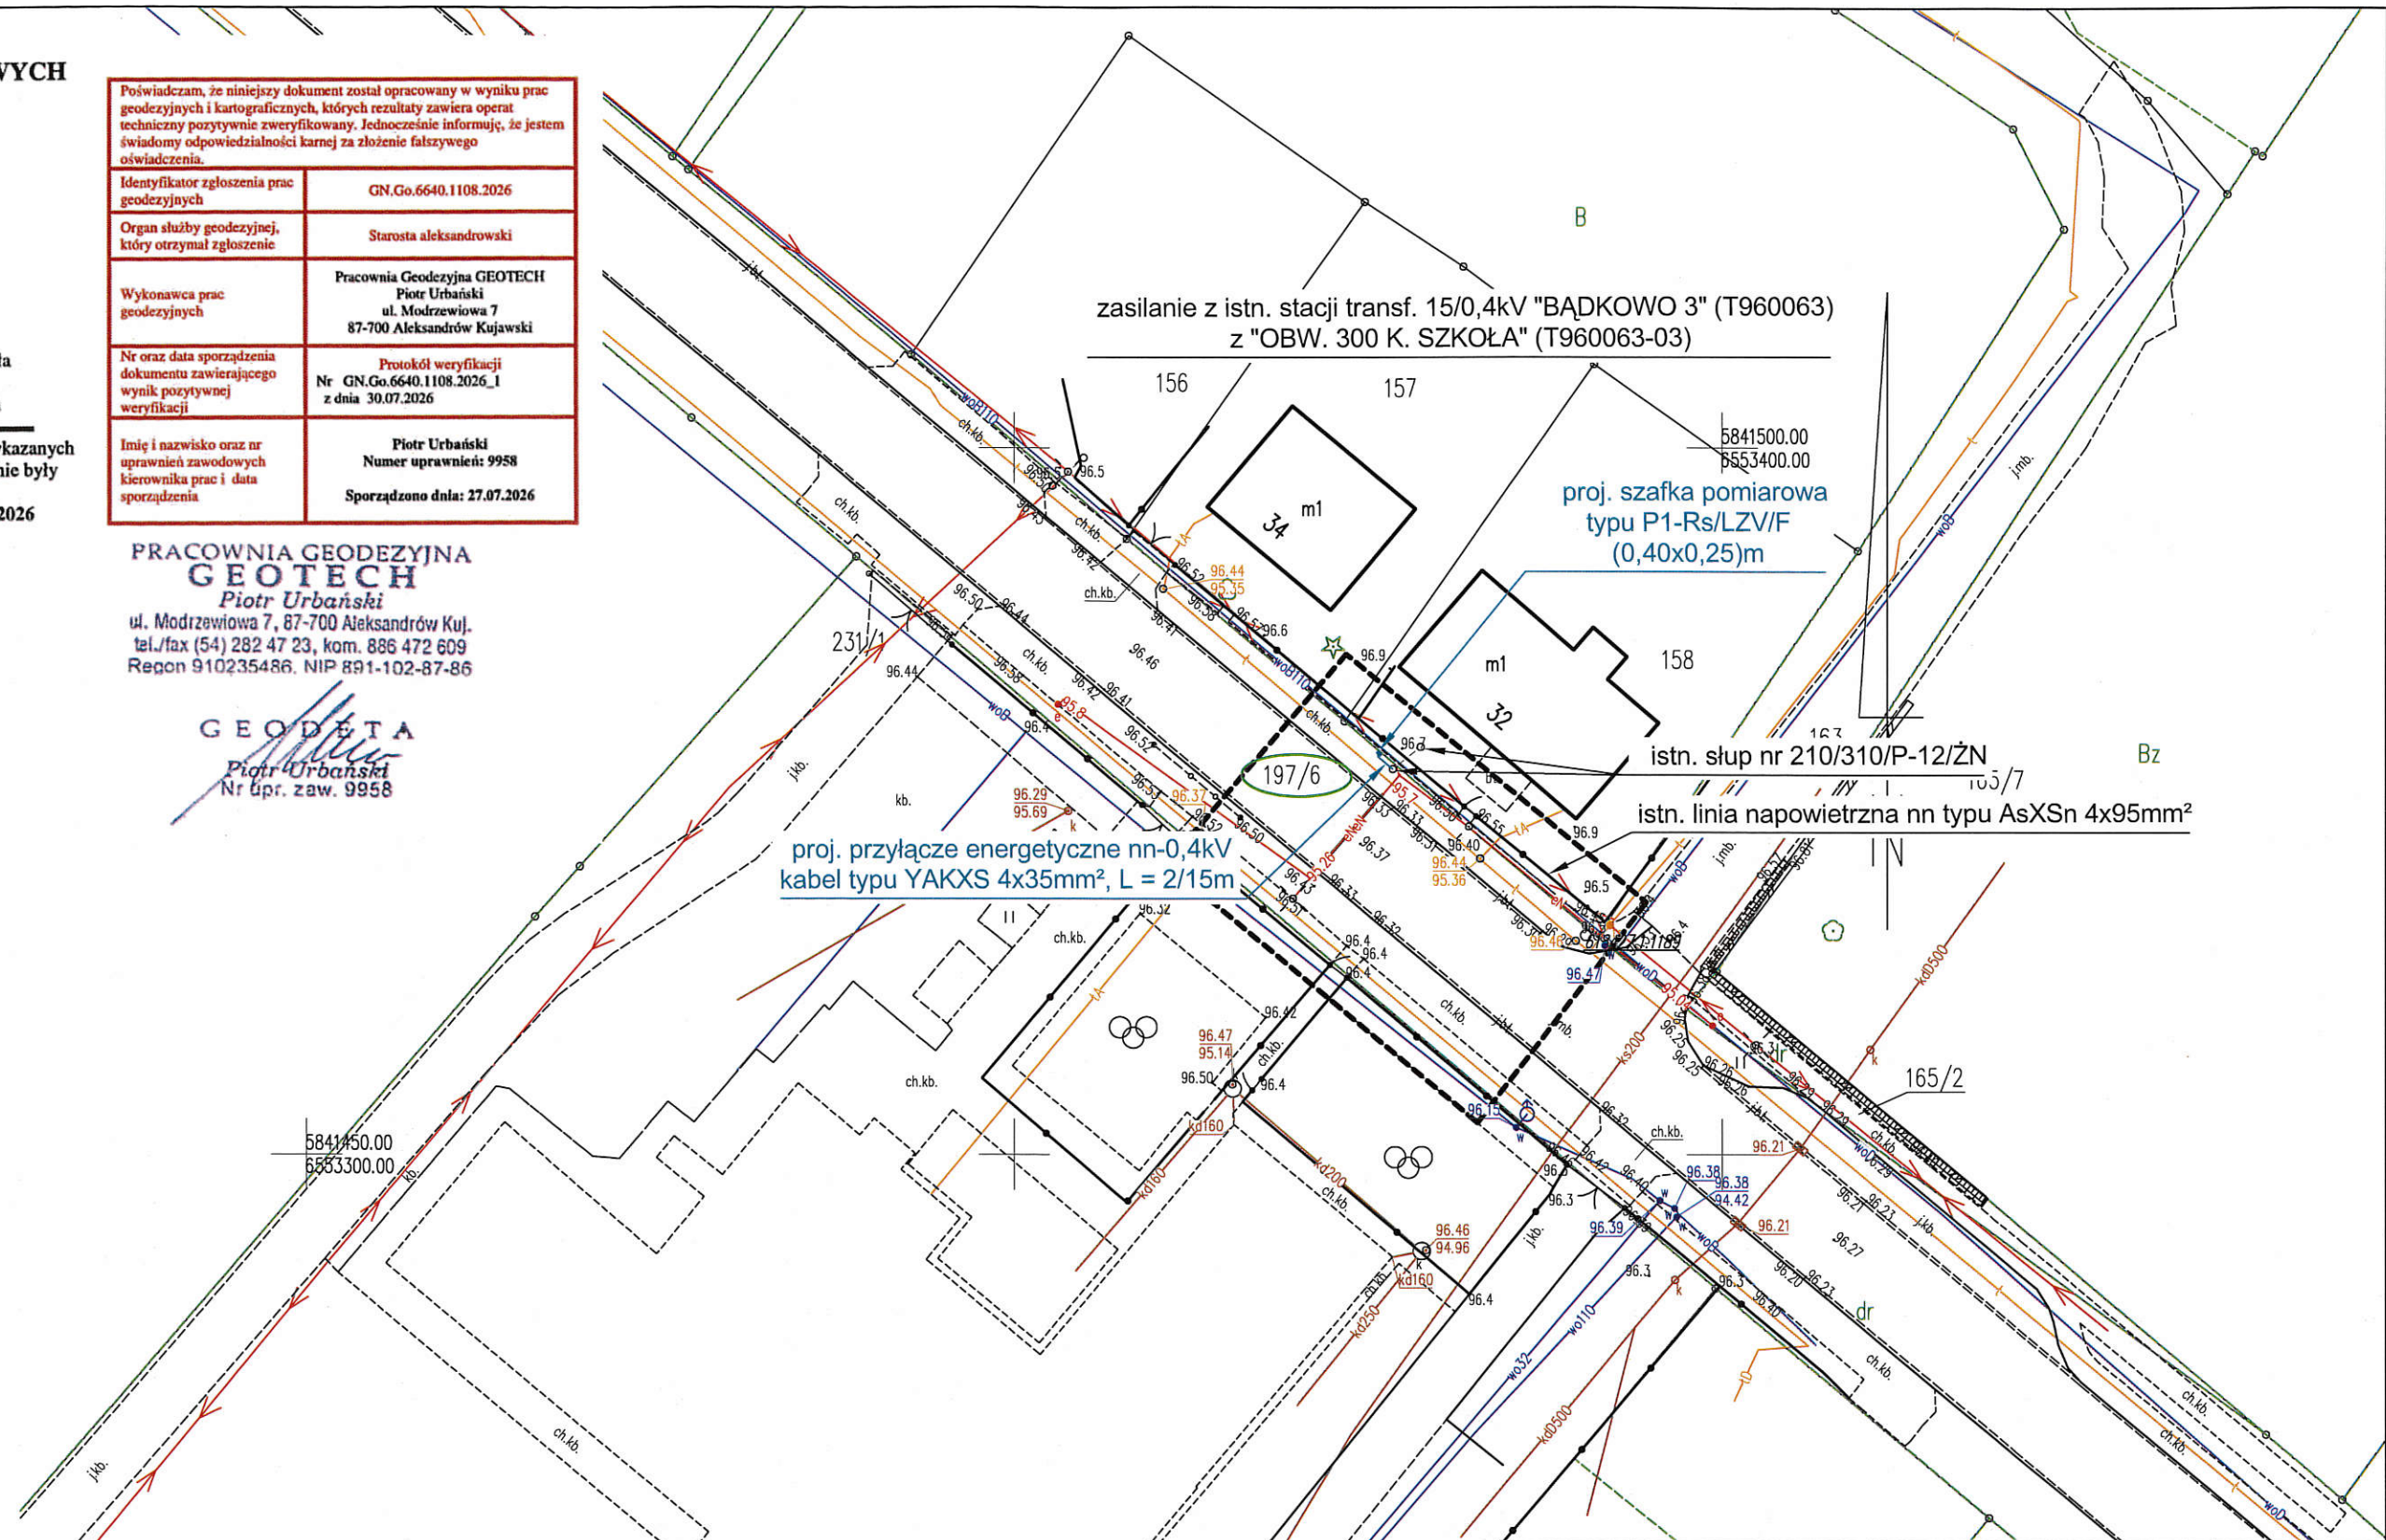

Zgodnie z rozporządzeniem Ministra Infrastruktury i Rozwoju z dnia 2 grudnia 2021 r. zmieniające rozporządzenie w sprawie szczegółowego zakresu i formy projektu budowlanego

(Dz.U. 2021 poz. 2351) poświadczam, że kopia mapy do celów projektowych jest zgodna z oryginałem.

Projektant: **mgr inż. Paweł Ziółkowski**
Uprawnienia budowlane do projektowania i kierowania robotami budowlanymi bez ograniczeń w specjalności instalacyjnej w zakresie sieci, instalacji i urządzeń elektrycznych i elektroenergetycznych nr ewid. KUP/0087/PWOE/04

dn. 12.08.2025 r.

Opracował	AMPERVOLT Sp. z o.o. ul. Iglasta 10 87-800 Włocławek e-mail: ampervolt.biuro@wp.pl	Rys. E-01
		Skala 1:500
		OBI/93/2601171
Inwestor	Energa-Operator S.A. Oddział w Toruniu Rejon Dystrybucji w Radziejowie ul. Brzeska 19, 88-200 Radziejów	Branża elektryczna
Obiekt	Przyłącze energetyczne nn	Data: 08.2025r.
Adres	Bądkowo dz. nr 197/6, gm. Bądkowo	
Tytuł rys.	Plan zagospodarowania terenu - trasa przyłącza energetycznego kablowego nn	Podpis:
Projektant	mgr inż. Paweł Ziółkowski Upr. Nr KUP/0087/PWOE/04	