

MAPA DO CELÓW PROJEKTOWYCH

Skala 1: 500

Obręb: 040102_1.0001 CIECHOCINEK
dz: 2706/55 (w/g zakresu), ul. Sportowa
Jedn. Ewid. 040102_1 miasto Ciechocinek
Powiat: aleksandrowski

woj: kujawsko-pomorskie
Mapa w oznaczonym zakresie

stan na dzień: 03.07.2026 r.

Rej : GN.Go.6640.1001.2026

Układ współrzędnych PL 2000/18 ;

Układ wysokościowy: EVRF 2007

Geodezyjny układ odniesienia PL-ETRF2000

Przedmiotowa mapa do celów projektowych została

wykonana bez ustalenia obciążeń służebnościami

gruntowymi ujawnionymi w księgach wieczystych

Zakres aktualizacji:

Nie wyklucza się istnienia w terenie innych niż wykazanych
na niniejszej mapie urządzeń podziemnych, które nie były
zgłoszone do inwentaryzacji geodezyjnej.

Mapę opracował: Piotr Urbański w dniu 03.07.2026

Kierownik prac: Piotr Urbański nr upr. 9958


Poświadczam, że niniejszy dokument został opracowany w wyniku prac geodezyjnych i kartograficznych, których rezultaty zawiera operat techniczny pozytywnie zweryfikowany. Jednocześnie informuję, że jestem świadomy odpowiedzialności karnej za złożenie fałszywego oświadczenia.	
Identyfikator zgłoszenia prac geodezyjnych	GN.Go.6640.1001.2026
Organ służby geodezyjnej, który otrzymał zgłoszenie	Starosta aleksandrowski
Wykonawca prac geodezyjnych	Pracownia Geodezyjna GEOTECH Piotr Urbański ul. Modrzewiowa 7 87-700 Aleksandrów Kujawski
Nr oraz data sporządzenia dokumentu zawierającego wynik pozytywnej weryfikacji	Protokół weryfikacji GN.Go.6640.1001.2026_1 z dnia 07.07.2026
Imię i nazwisko oraz nr uprawnień zawodowych kierownika prac i data sporządzenia	Piotr Urbański Numer uprawnień: 9958 Sporządzono dnia: 03.07.2026

PRACOWNIA GEODEZYJNA
GEOTECH

Piotr Urbański
ul. Modrzewiowa 7, 87-700 Aleksandrów Kuj.
tel./fax (54) 282 47 23, kom. 886 472 609
Regon 910235486, NIP 891-102-87-86

GEODETA
Piotr Urbański
Nr upr. zaw. 9958

szczegółowa lokalizacja
proj. szafki pomiarowej

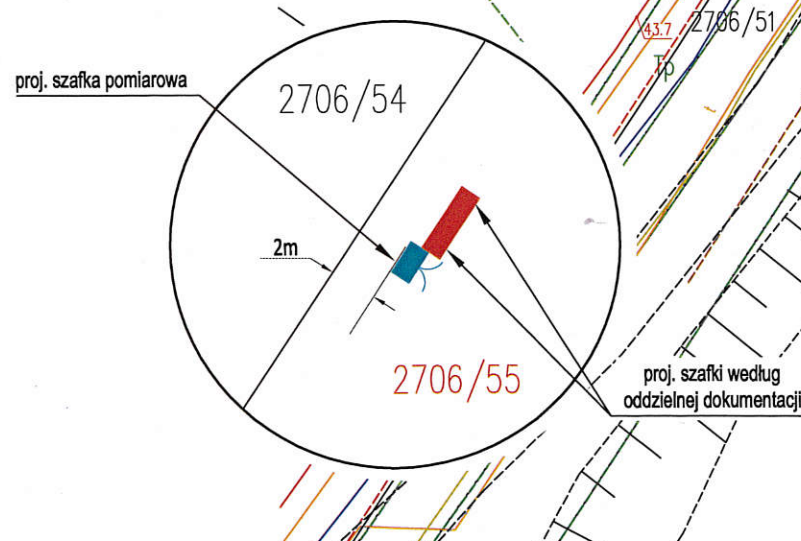

Poświadczam, że kopia mapy do celów projektowych jest zgodna z oryginałem.

Projektant:

mgr inż. Paweł Ziółkowski
Uprawnienia budowlane do projektowania
i kierowania robotami budowlanymi
bez ograniczeń w specjalności instalacyjnej
w zakresie sieci, instalacji i urządzeń
elektrycznych i elektroenergetycznych
nr ewid. KUP/0087/PWOE/04

dn. 09.07.2026 r.

Opracował	AMPERVOLT Sp. z o.o. ul. Iglasta 10 87-800 Włocławek e-mail: ampervolt.biuro@wp.pl	Rys E-01
		Skala 1:500
		OBI/96/2600727
Inwestor	Energa-Operator S.A. Oddział w Toruniu Rejon Dystrybucji w Radziejowie ul. Brzeska 19, 88-200 Radziejów	Branża elektryczna
Obiekt	Przyłącze energetyczne nn	Data: 08.2025r.
Adres	Ciechocinek, ul. Sportowa dz. nr 2706/55	Podpis:
Tytuł rys.	Plan zagospodarowania terenu - trasa przyłącza energetycznego kablowego nn	
Projektant	mgr inż. Paweł Ziółkowski Upr. Nr KUP/0087/PWOE/04	