


MAPA DO CELÓW PROJEKTOWYCH

Skala 1: 500
Obręb: 041106_2.0009 OPATOWICE
Dz. 32 (w/g zakresu),
Jedn. Ewid. 041106_2 gmina Radziejów
Powiat: radziejowski
woj: kujawsko-pomorskie
Mapa w oznaczonym zakresie
stan na dzień: 01.06.2026r.
Rej : GB.IV.6640.8.654.2026
Układ współrzędnych: PL 2000/18 ;
Układ wysokościowy: EYRF2007
Przedmiotowa mapa do celów projektowych została wykonana bez usunięcia obciążen służebnościami gruntowymi ujawnionymi w księgach wieczystych
Zakres opracowania: _____
Nie wyklucza się istnienia w terenie innych niż wskazanych na niniejszej mapie urządzeń podziemnych, które nie były zgłoszone do inwentaryzacji geodezyjnej.
Mapę opracował: Piotr Urbaniński w dniu 01.06.2026

Poświadczam, że niniejszy dokument został opracowany w wyniku prac geodezyjnych i kartograficznych, których rezultaty zawiera operat techniczny pozytywnie zweryfikowany. Jednocześnie informuję, że jestem świadomy odpowiedzialności karnej za złożenie fałszywego oświadczenia.	
Identyfikator zgłoszenia prac geodezyjnych	GB.IV.6640.8.654.2026
Organ służby geodezyjnej, który otrzymał zgłoszenie	Starosta radziejowski
Wykonawca prac geodezyjnych	Pracownia Geodezyjna GEOTECH Piotr Urbaniński ul. Modrzewiowa 7 87-700 Aleksandrów Kujawski
Nr oraz data sporządzenia dokumentu zawierającego wynik pozytywny weryfikacji	Protokół weryfikacji Nr. GB.IV.6640.8.654.2026_1 z dnia 08.06.2026
Imię i nazwisko oraz nr uprawnień zawodowych kierownika prac	Piotr Urbaniński Numer uprawnień: 9958
Sporządzono dnia: 01.06.2026	

PRACOWNIA GEODEZYJNA
GEOTECH
Piotr Urbaniński
ul. Modrzewiowa 7, 87-700 Aleksandrów Kuj.
tel./fax (54) 282 47 23, kom. 886 472 609
Regon 910235486, NIP 891-102-87-86

GEODETA
Piotr Urbaniński
Nr upraw. zaw. 9958

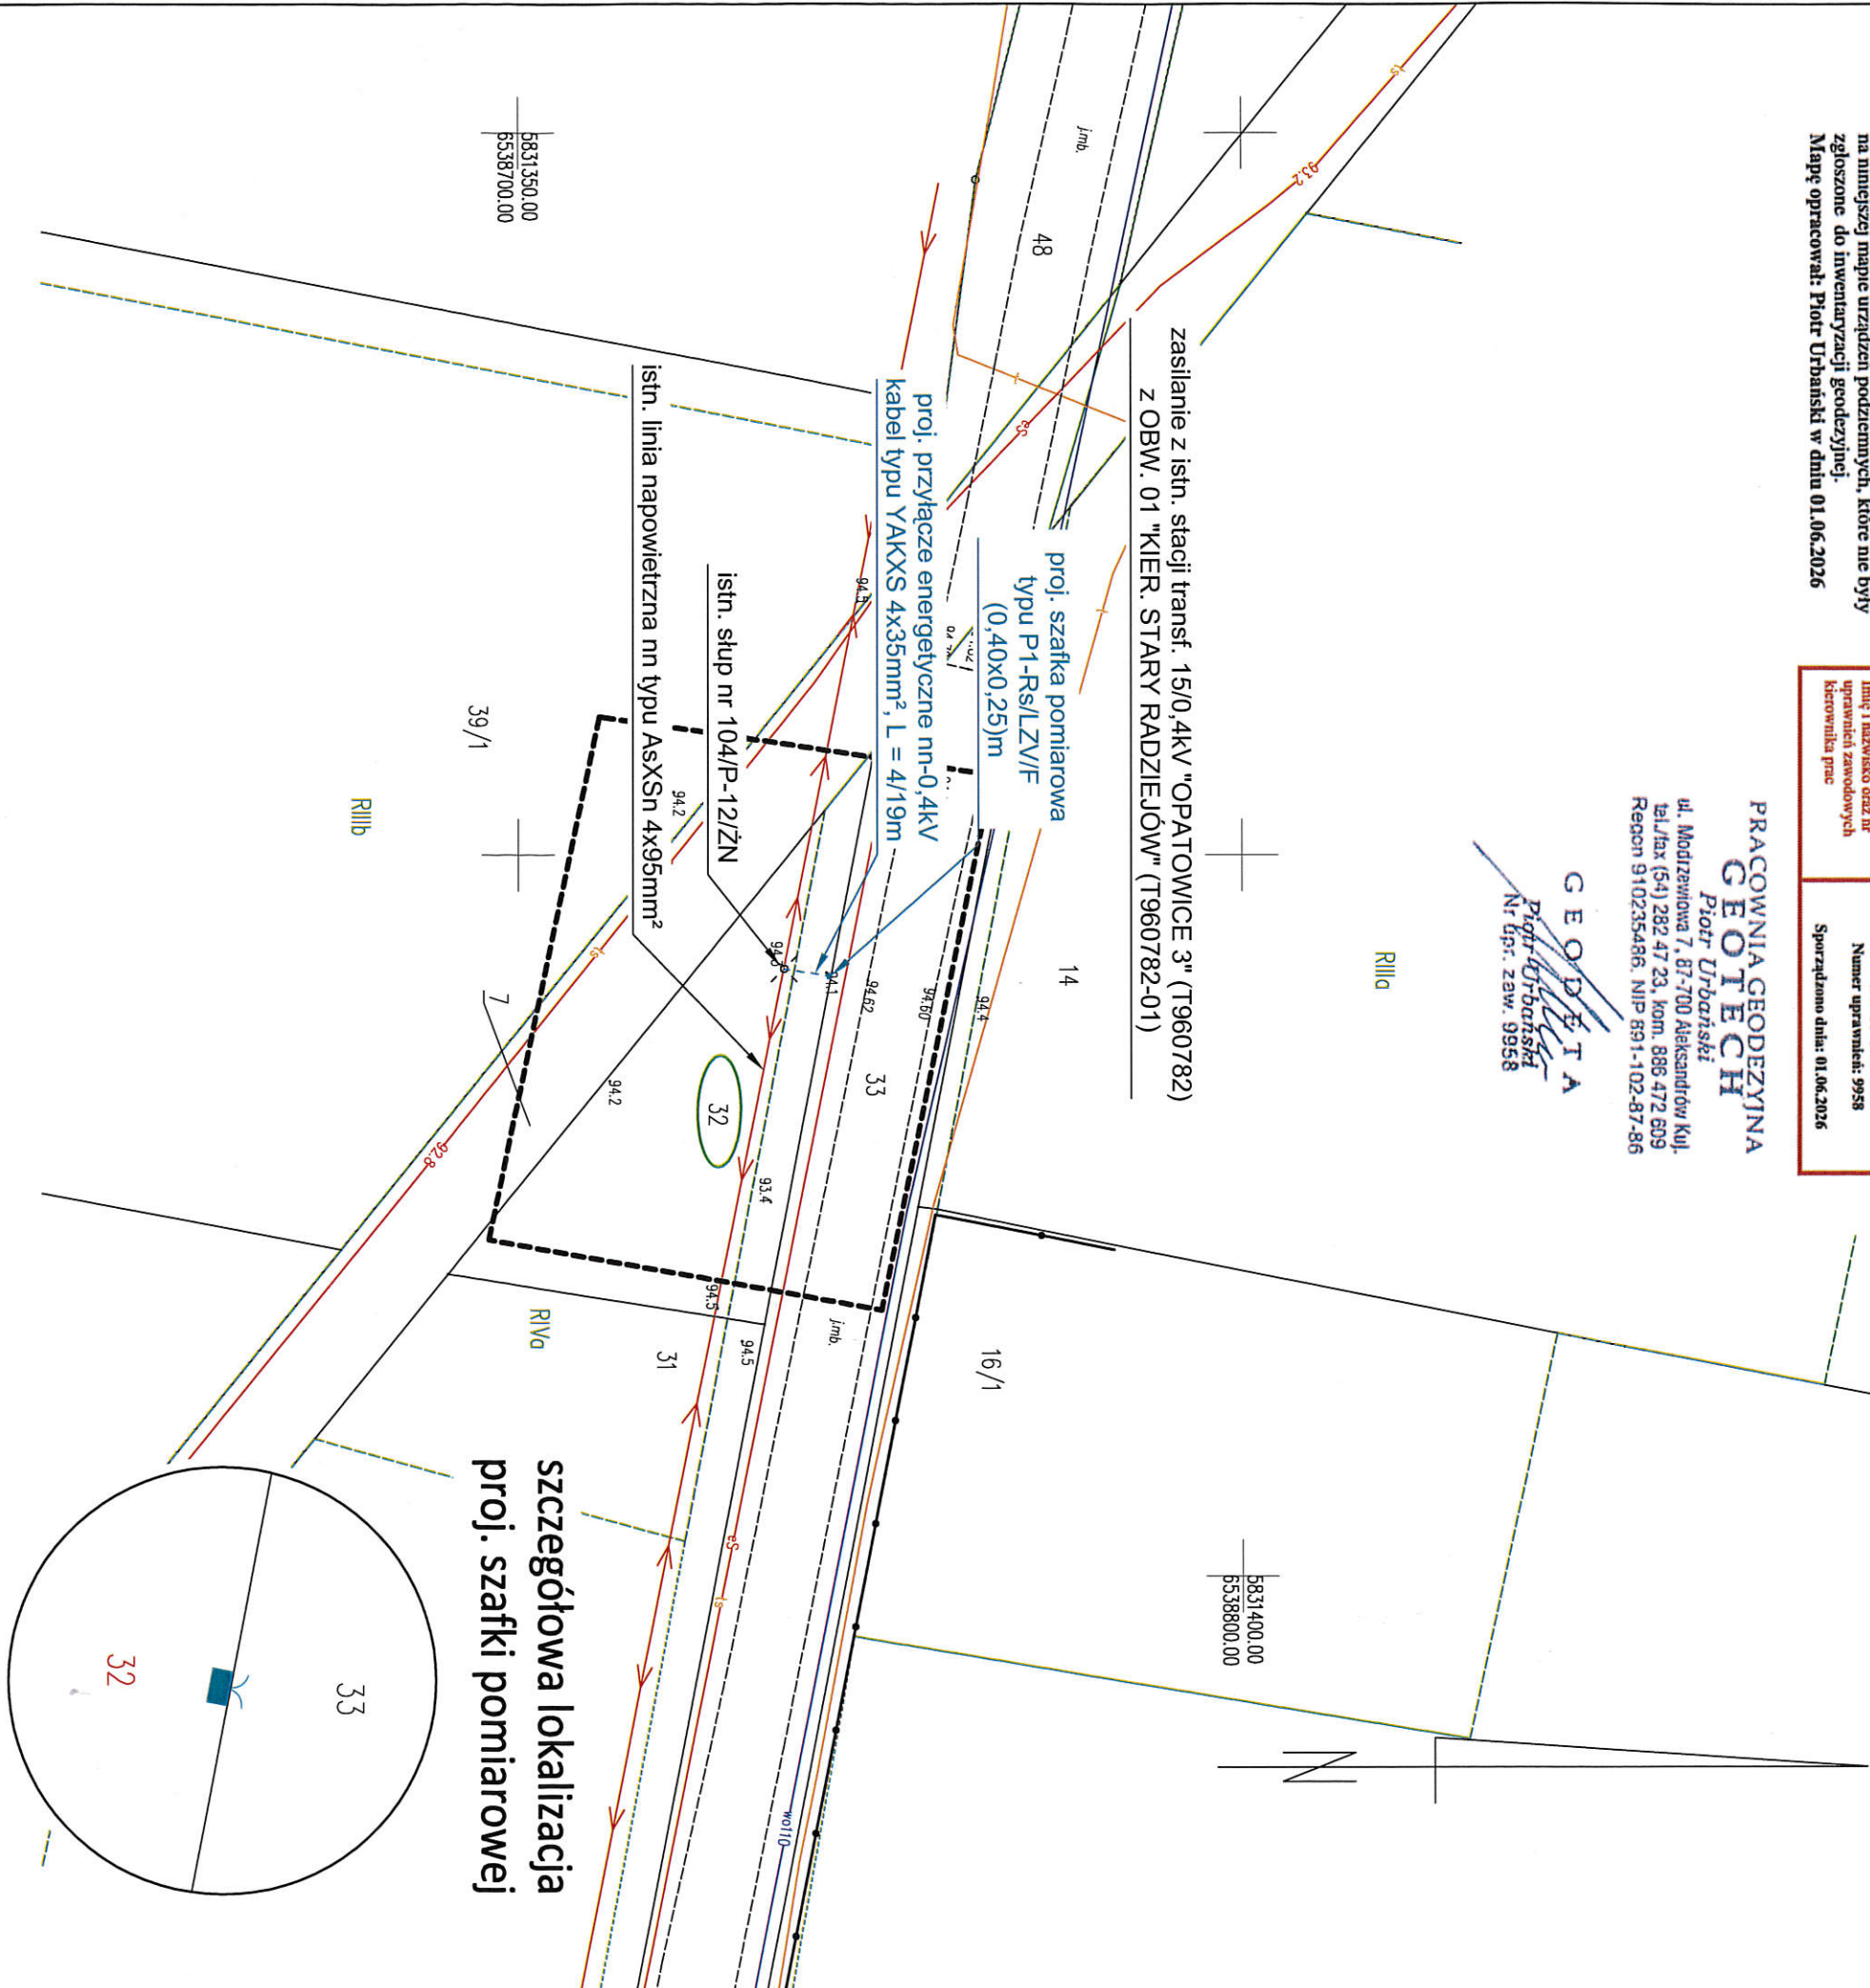

Poświadczam, że kopia mapy do celów projektowych jest zgodna z oryginałem.

Projektant:
mgr inż. Paweł Ziółkowski
Uprawnienia budowlane do projektowania
i kierowania robotami budowlanymi
bez ograniczeń w specjalności instalacyjnej
w zakresie sieci, instalacji i urządzeń
elektrycznych i elektroenergetycznych
nr ewid. KUP/0087/PWOE/04

Opracował	AMPERVOLT Sp. z o.o. ul. Iglasta 10 87-800 Włocławek e-mail: ampervolt.biuuro@wp.pl	Rys. E-01	
		Skala 1:500	
Investor	Energa-Operator S.A. Oddział w Toruniu Rejon Dystrybucji w Radziejowie ul. Brzeska 19, 88-200 Radziejów	Branża elektryczna	
Obiekt	Przyłącze energetyczne nn	Data: 06.2025r.	
Adres	Opatowice dz. nr 32, gm. Radziejów	Podpis:	
Tytuł rys.	Plan zagospodarowania terenu - trasa przyłącza energetycznego kablowego nn		
Projektant	mgr inż. Paweł Ziółkowski Upr. Nr KUP/0087/PWOE/04		