

MAPA DO CELÓW PROJEKTOWYCH
Skala 1:500

województwo kujawsko-pomorskie
powiat włocławski
gmina 041810 2 LUBANIE
obręb PROBOSTWO DOLNE
GN6640.3712024
dz. nr 52/18
sekcja 6.185.28.15.14

układ współrzędnych PL-2000
układ wysokościowy: PL-EVRF2007-NH

Mapa drukowana w oznaczonym zakresie na dzień 01.02.2024 r.

wykonawca:

**FIRMA USŁUGOWA
"GEO-PARTNER"**
mgr inż. Kamil Dębczyński
87-732 Lubanie, Kałęczynek 24
NIP 8882853446 REGON 341487995
tel. 695-346-524

**GEODETA
Kobayashi**
mgr inż. Kamil Dębczyński
upr. zam. nr 22037 wyd. przez GKG

Poświadczam, że niniejszy dokument został opracowany w wyniku prac geodezyjnych i kartograficznych, których rezultaty zawiera operat techniczny pozytywnie zweryfikowany. Jednocześnie informuję, że jestem świadomy odpowiedzialności karnej za złożenie fałszywego oświadczenia.


Identyfikator zgłoszenia prac geodezyjnych	GGN.6640.371.2024
Organ służby geodezyjnej, który otrzymał zgłoszenie	Starosta Włocławski
Wykonawca prac geodezyjnych	Firma usługowa GEO-PARTNER mgr inż. Kamil Dębczyński Kałęczynek 24, 87-732 Lubanie NIP: 888-285-34-46; REGON:341487995
Nr oraz data sporządzenia dokumentu zawierającego wynik pozytywniej weryfikacji	Protokół Weryfikacji nr GGN.6640.371.2024_1 z dnia 05.02.2024 r
Imię i nazwisko oraz nr uprawnień zawodowych kierownika prac	GEODETA Kobayashi mgr inż. Kamil Dębczyński upr. zam. nr 22037 wyd. przez GKG

zasilanie z istn. stacji transf. 15/0,4kV "LUBANIE 12" (STA6-0581)
z OBW. 01 "K. KUCERZ" (NN 6-0581-01)

istn. rozdzielnica kablowa
typu KRSN-00/3R-NH2/F
(Z9635994)

proj. przyłącze energetyczne nn-0,4kV
kabel typu YAKXS 4x120mm², L = 100/106m

proj. szafka pomiarowa
typu P2-Rs/LZV/LZR/F
(0,80x0,25)m

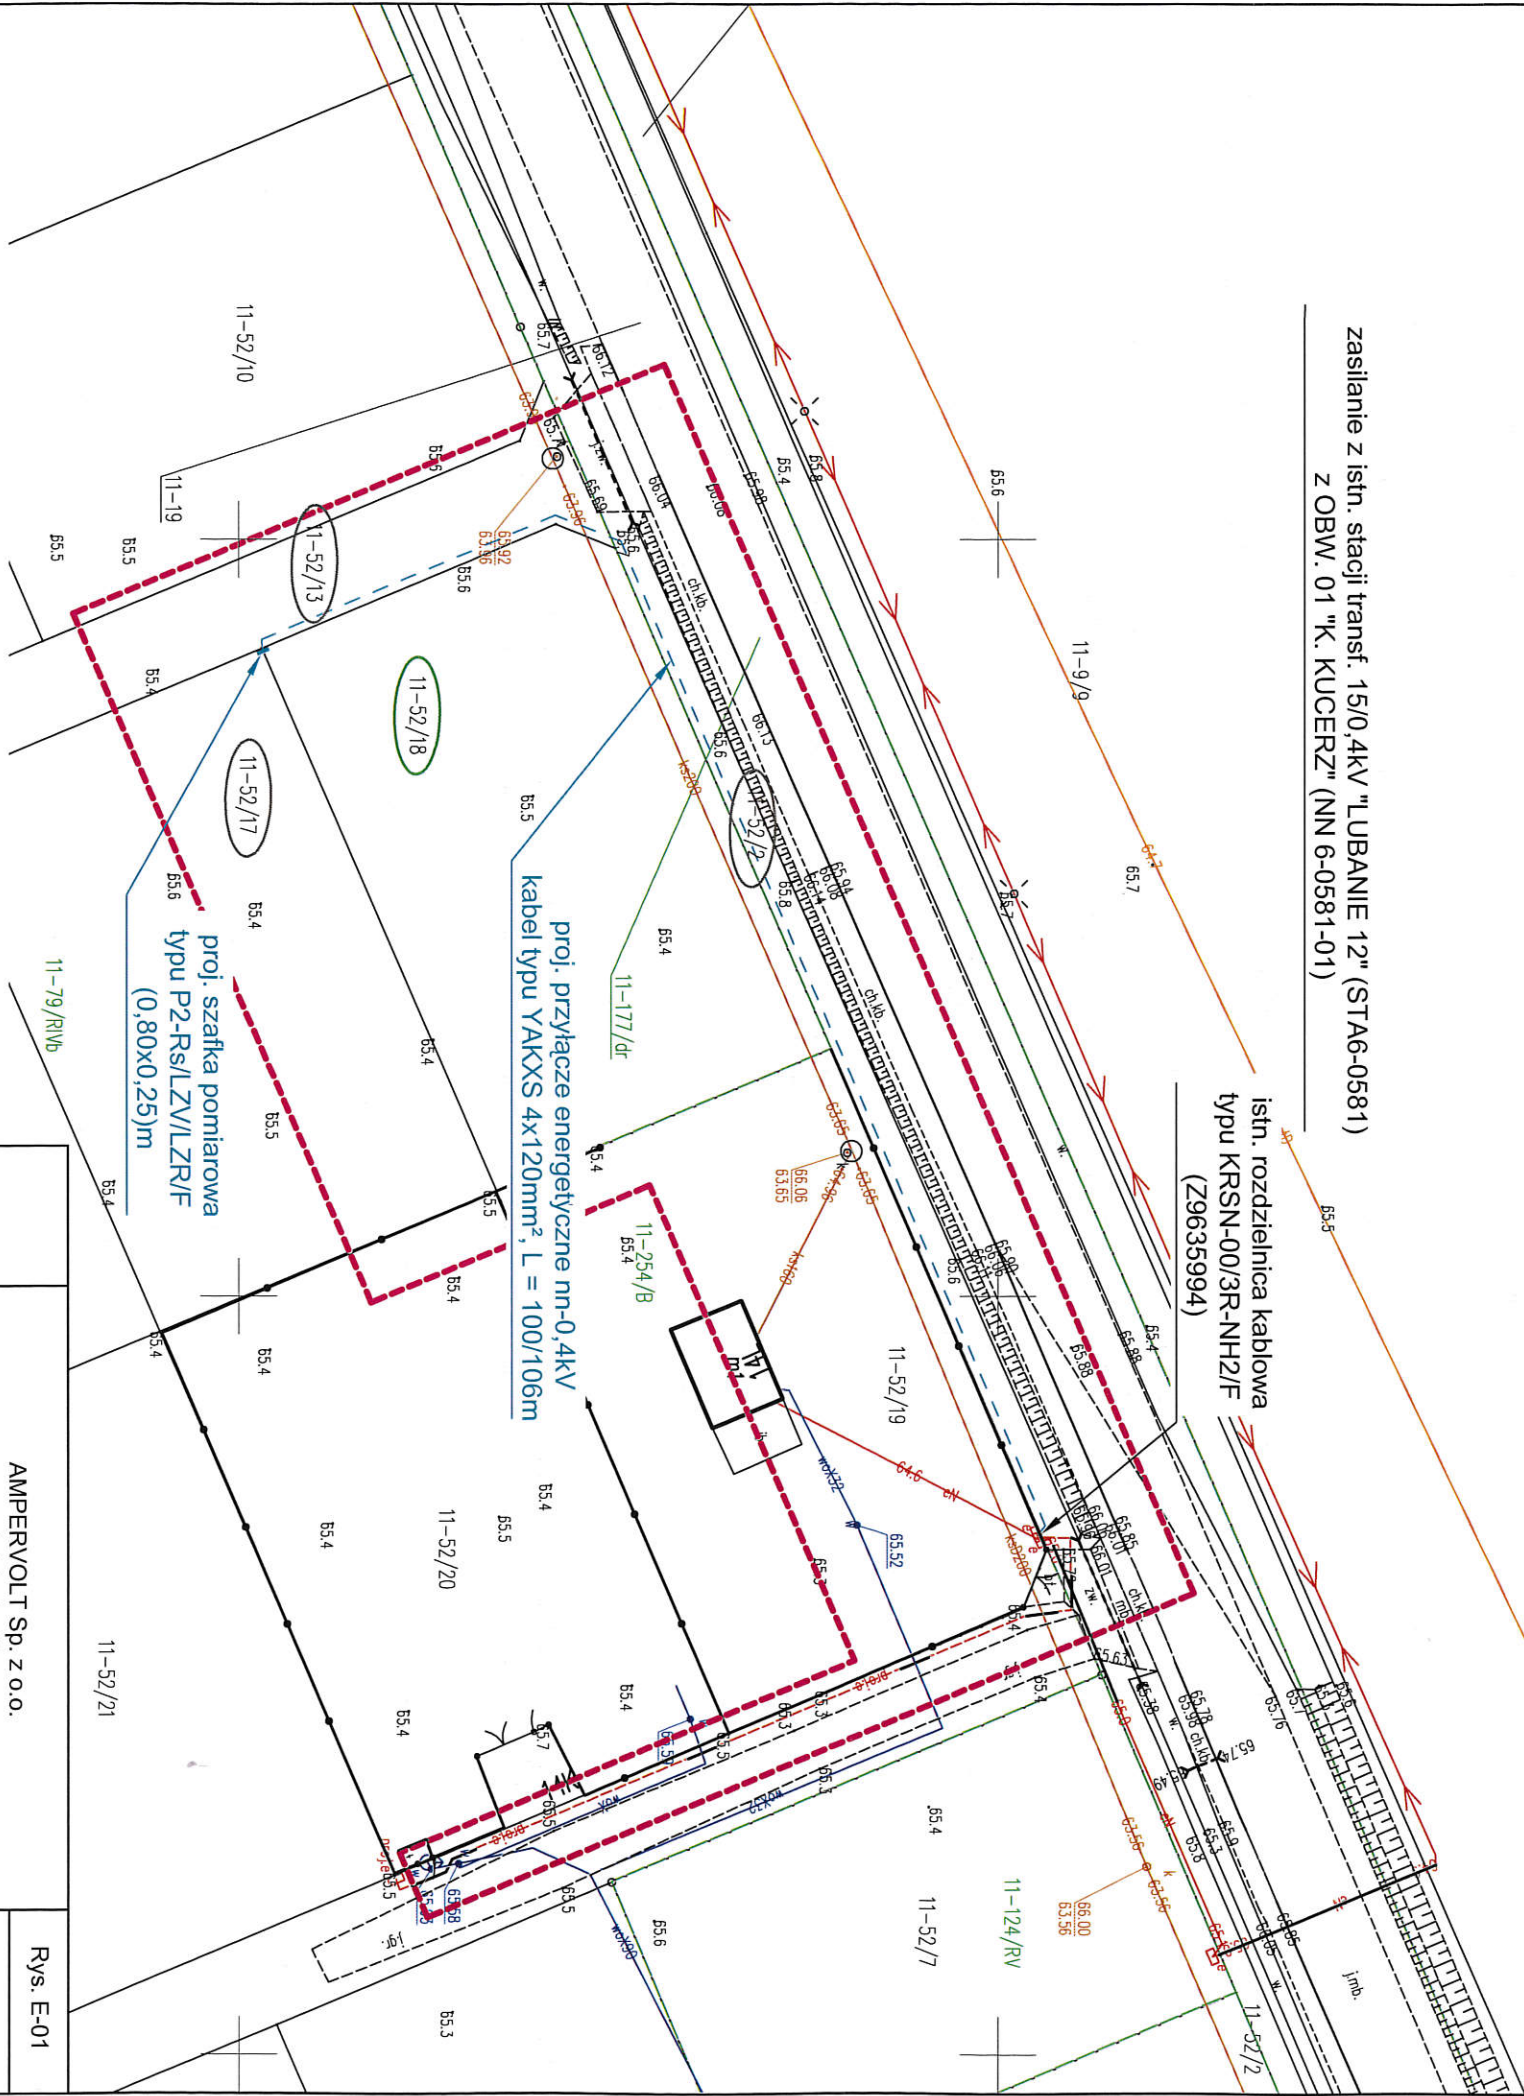

Poświadczam, że kopia mapy do celów projektowych jest zgodna z oryginałem.

Projektant:
mgr inż. Paweł Ziolkowski
Uprawnienia budowlane do projektowania
i kierowania robotami budowlanymi
bez ograniczeń w specjalności instalacyjnej
w zakresie sieci, instalacji i urządzeń
elektrycznych i elektroenergetycznych
nr ewid. KUP/0087/PW/OE/04

dn. 25.07.2026 r.

Opracował	AMPERVOLT Sp. z o.o. ul. Iglasta 10 87-800 Włocławek e-mail: ampervolt.biurowp.pl	Rys. E-01 Skala 1:500 OBI/96/2600577
Investor	Energa-Operator S.A. Oddział w Toruniu Rejon Dystrybucji w Radziejowie ul. Brzeska 19, 88-200 Radziejów	Branża elektryczna
Obiekt	Przyłącze energetyczne nn	Data: 08.2025r.
Adres	Probstwo Dolne dz. nr 52/18, gm. Lubanie	
Tytuł rys.	Plan zagospodarowania terenu - trasa przyłącza energetycznego kablowego nn	Podpis:
Projektant	mgr inż. Paweł Ziolkowski Upr. Nr KUP/0087/PW/OE/04	