

MAPA DO CELÓW PROJEKTOWYCH		
Oznaczenie kancelaryjne zgłosz. pracy geodezyjnej		GG.6640.2628.2024
Miejscowość, numer działki		Pisarzowice dz. 339/19
Jednostka ewidencyjna	identyfikator	301804_2
	nazwa	Kobyła Góra
Obręb ewidencyjny	identyfikator	0012
	nazwa	Pisarzowice
Skala mapy		1:500
Nazwa układu współrzędnych	prostokątnych płaskich	PL-2000.6
	wysokości	PL-EVRF2007-NH
Wykonawca		GeoAS Usługi Geodezyjne Szymon Sroka ul. Krótka 6, 63-645 Łęka Opatowska
Oznaczenie granic obszaru, który był przedmiotem aktualizacji		-----
Kierownik prac geodezyjnych Wojciech Gruszka (geodeta uprawniony zakres 1, upr 20730)		
UWAGA: Nie wyklucza się istnienia w terenie innych przewodów, o których brak informacji wynika z zasłouści historycznych lub niedopełnienia przepisów zgłoszenia do inwentaryzacji.		
Podstawa prawna: Ustawa z dnia 17 maja 1989 r. PGiK - Dz.U.2024.1151 t.j. z dnia 2024.07.31		
DATA SPORZĄDZENIA MAPY: 16.12.2024 r.		

„GeoAS”
Usługi Geodezyjne Szymon Sroka
63-645 Łęka Opatowska
ul. Krótka 6
NIP 6191974057 Regon 382876265
tel. 663 835 167

GEODETA
Sroka
Inż. Szymon Sroka

WYKAZ WSPÓŁRZĘDNYCH		
NR	X	Y
A	6482 481.7	5689 289.1
B	6482 480.7	5689 289.8
C	6482 488.9	5689 288.8
D	6482 453.7	5689 256.2
E	6482 454.4	5689 256.2

GEODETA UPRAWNIONY
Świad. Głównego Geodety Kraju Nr 20730
Wojciech Gruszka
63-645 Łęka Opatowska, Lipie 9
tel. 798-394-078

Poświadczam, że niniejszy dokument został opracowany w wyniku prac geodezyjnych i kartograficznych, których rezultaty zawiera operat techniczny pozytywnie zweryfikowany. Jednocześnie informuję, że jestem świadomy odpowiedzialności karnej za złożenie fałszywego oświadczenia.	
Identyfikator zgłoszenia prac geodezyjnych	GG.6640.2628.2024
Organ służby geodezyjnej, który otrzymał zgłoszenie	Starosta Ostrzeszowski
Wykonawca prac geodezyjnych	GeoAS Szymon Sroka
Nr oraz data sporządzenia dokumentu zawierającego wyniki pozytywnej weryfikacji	Protokół weryfikacji nr 2 z dnia 09.01.2025
Imię i nazwisko oraz nr uprawnień zawodowych kierownika prac	Wojciech Gruszka, nr uprawnień 20730

UWAGI:
1. Kabel w ziemi układać w wykopie na głębokości 0,7 m
2. Na końcach kabla pozostawić zapasy kablowe:
- 1,5 m od strony proj. złącza
- 1,5 m od strony istn. złącza



STAROSTA OSTRZESZOWSKI
Zgodnie z art. 28c ustawy z dnia 18 maja 1989r. - Prawo geodezyjne i kartograficzne (tj.Dz. U. z 2024r. poz. 1151) poświadczam się, że niniejsza dokumentacja projektowa była przedmiotem narady koordynacyjnej zakończonej w dniu 2026-03-03 przeprowadzonej w Starostwie Powiatowym w Ostrzeszowie przy ul. Zamkowej 31 za pomocą aplikacji internetowej i.Narady z up. Starosty
Znak: GO.6630.47.2026 Przewodniczący Narady Koordynacyjnej Zofia Nierupalska

Za zgodność z oryginałem



PROJEKTANT
mgr inż. Piotr Prusinkiewicz
upr. nr 359/DOS/10
w specjalności instalacyjnej w zakresie sieci, instalacji i urządzeń elektrycznych i elektroenergetycznych (bez ograniczeń)

OZNACZENIA

- PROJ. PRZYŁĄCZE KABLOWE nn, NA2XY(YAKXS) 4x120, 1kV, L= 50/60 m
--- PROJ. SZAFKA POMIAROWA (nr Z4309716 [30612-04]) typu P1-Rs/LZV/F WSPÓŁPRACUJĄCA Z UZIOMEM PROJ. TP 1x10 o R ≤ 30 om
--- eN --- ISTN. LINIA KABLOWA nn

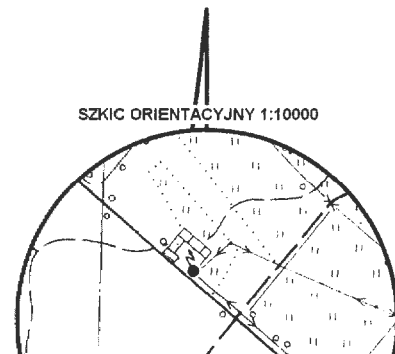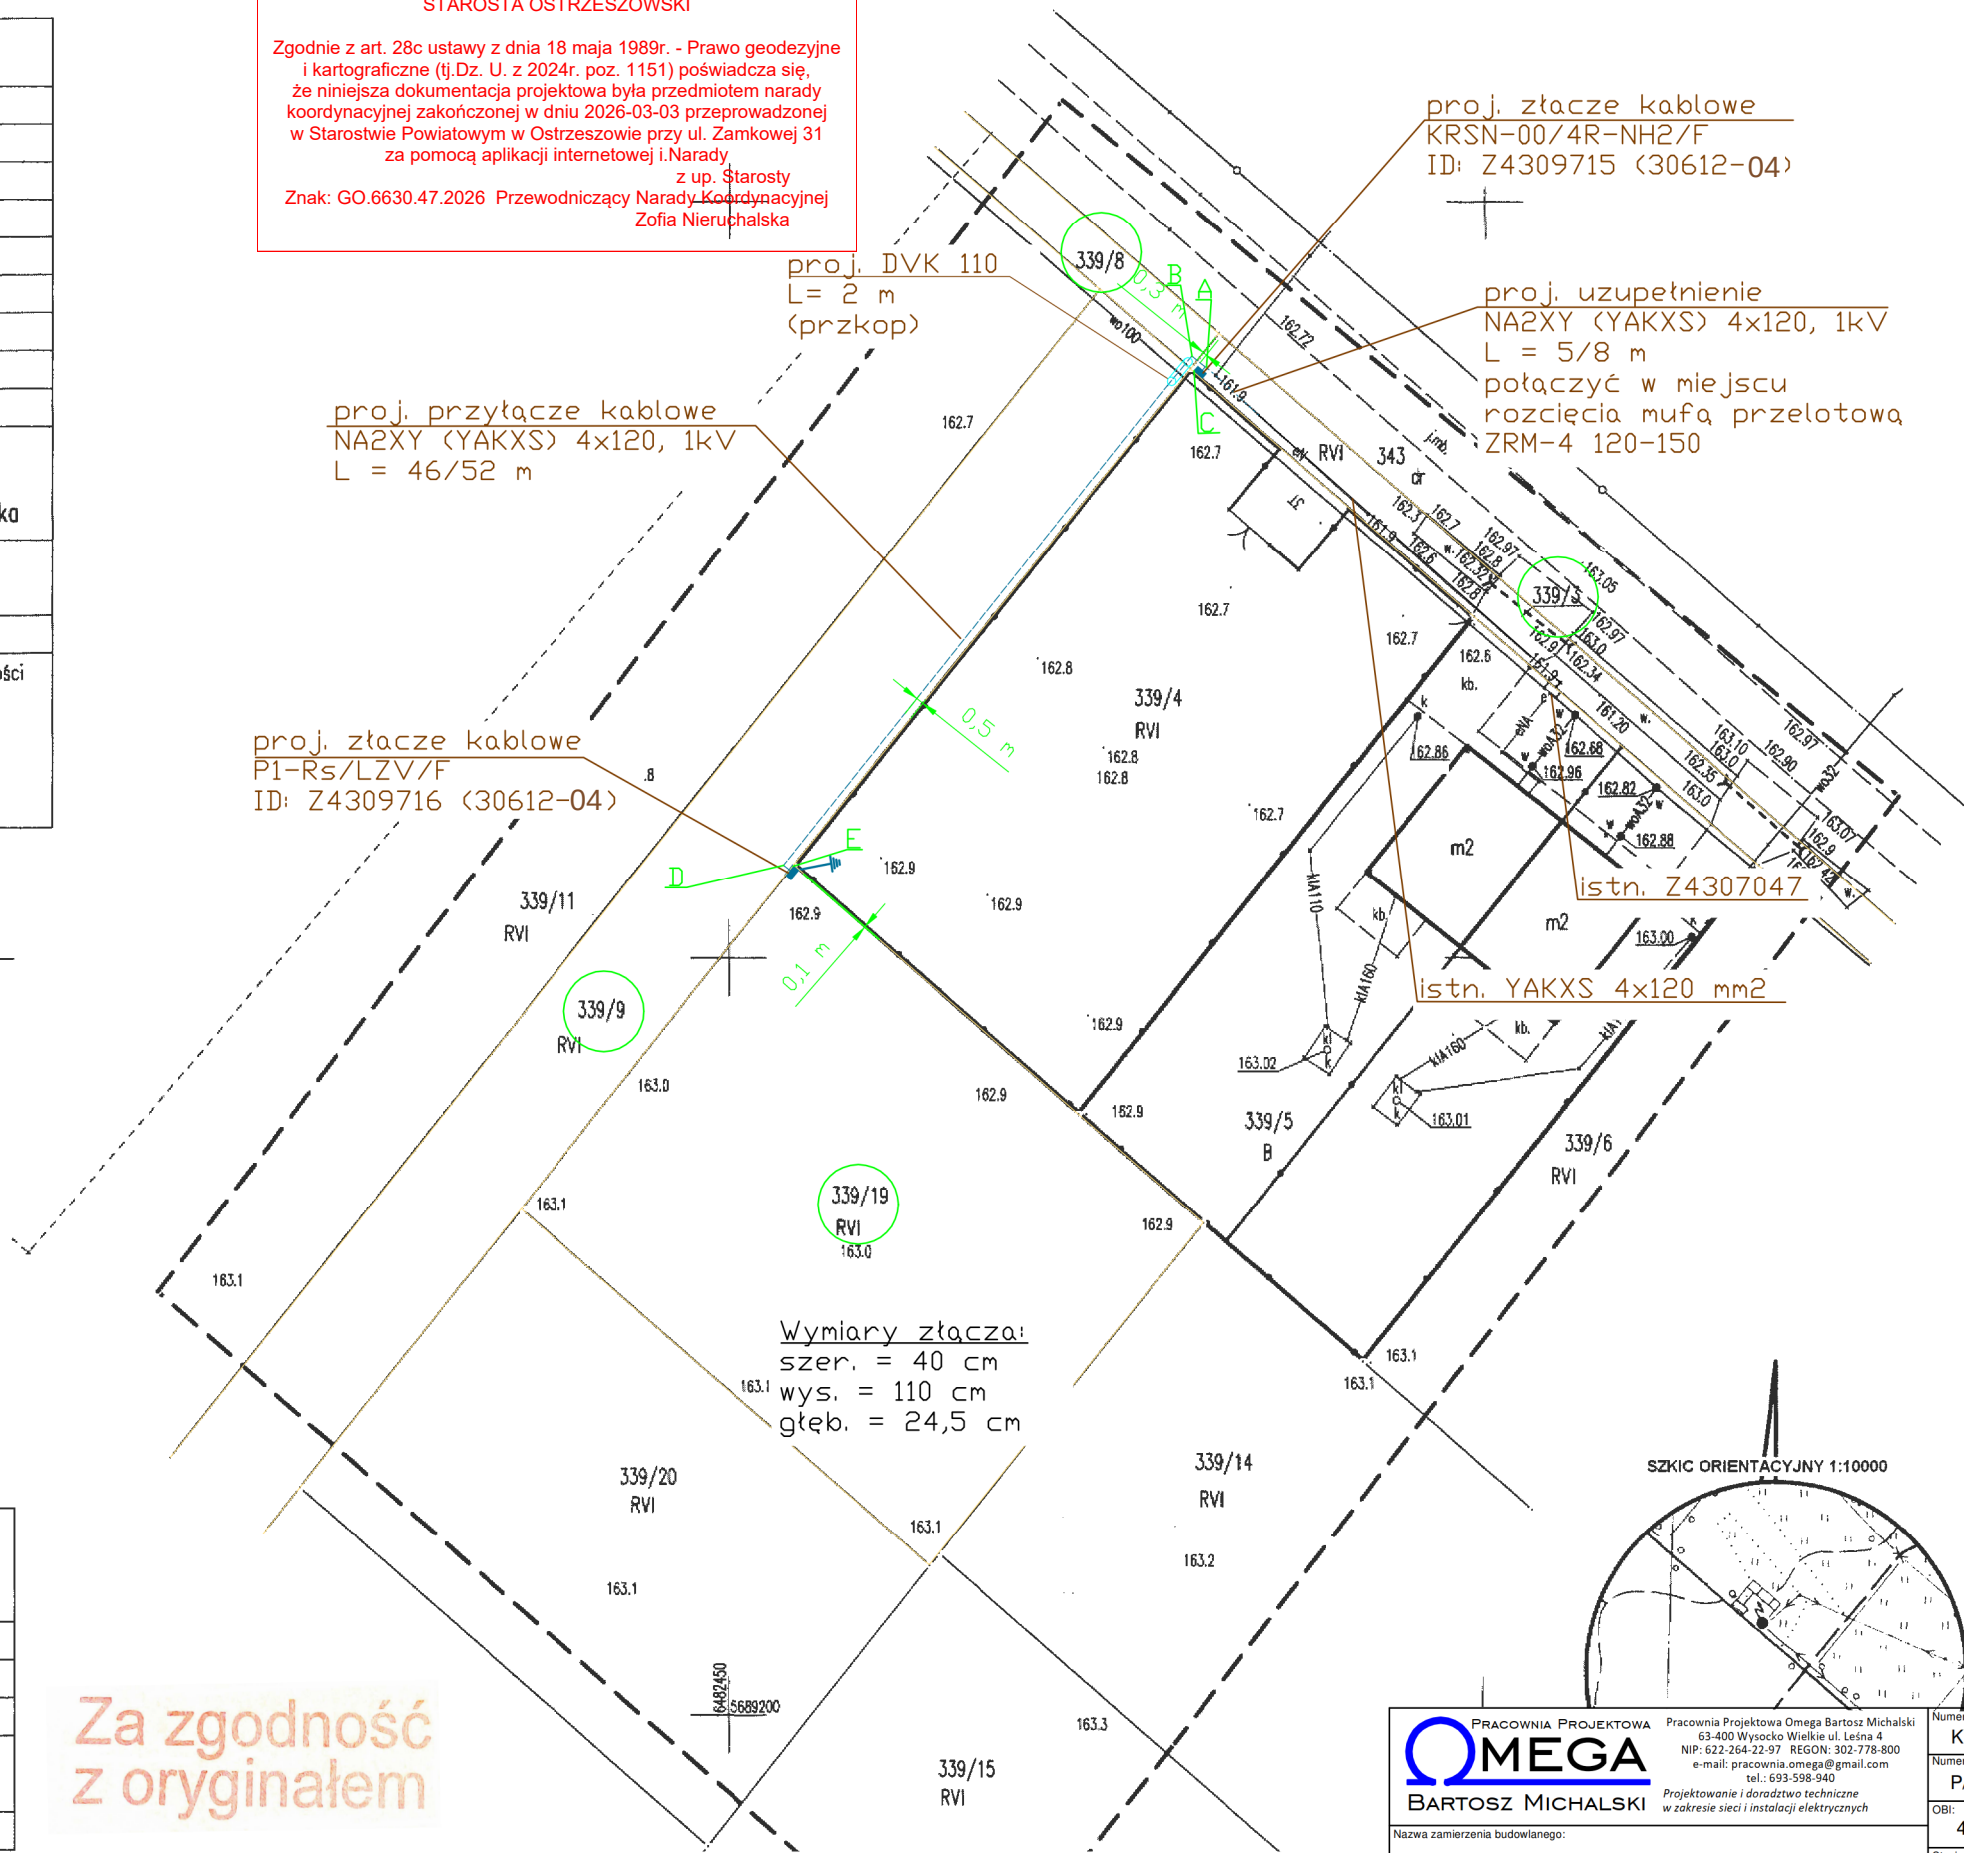

PRACOWNIA PROJEKTOWA OMEGA BARTOSZ MICHALSKI		Pracownia Projektowa Omega Bartosz Michalski 63-400 Wysocko Wielkie ul. Leśna 4 NIP: 622-264-22-97 REGON: 302-778-800 e-mail: pracownia.omega@gmail.com tel.: 693-598-940 Projektowanie i doradztwo techniczne w zakresie sieci i instalacji elektrycznych	Numer umowy/zlecenia: KW00312/26 Numer warunków: P/25/096103 OBI: 43/2600132 Stacja / obwód: 30612 / 04 Data: 02.2026 Skala: 1:500 Nr rys.: E-01
Nazwa zamierzenia budowlanego: Budowa elektroenergetycznego przyłącza kablowego nn-0,4kV w celu zasilania w energię elektryczną budynku mieszkalnego na działce nr 339/19 w miejscowości Pisarzowice, gm. Kobyła Góra		Rysunek: Projekt zagospodarowania terenu	
Projektant: mgr inż. Piotr Prusinkiewicz Upewnienia budowlane do projektowania bez ograniczeń w specjalności instalacyjnej w zakresie sieci, instalacji i urządzeń elektrycznych i elektroenergetycznych nr ewid.: 359/DOS/10; nr wpisu do CROPUB: DOS/IE/0078/11			

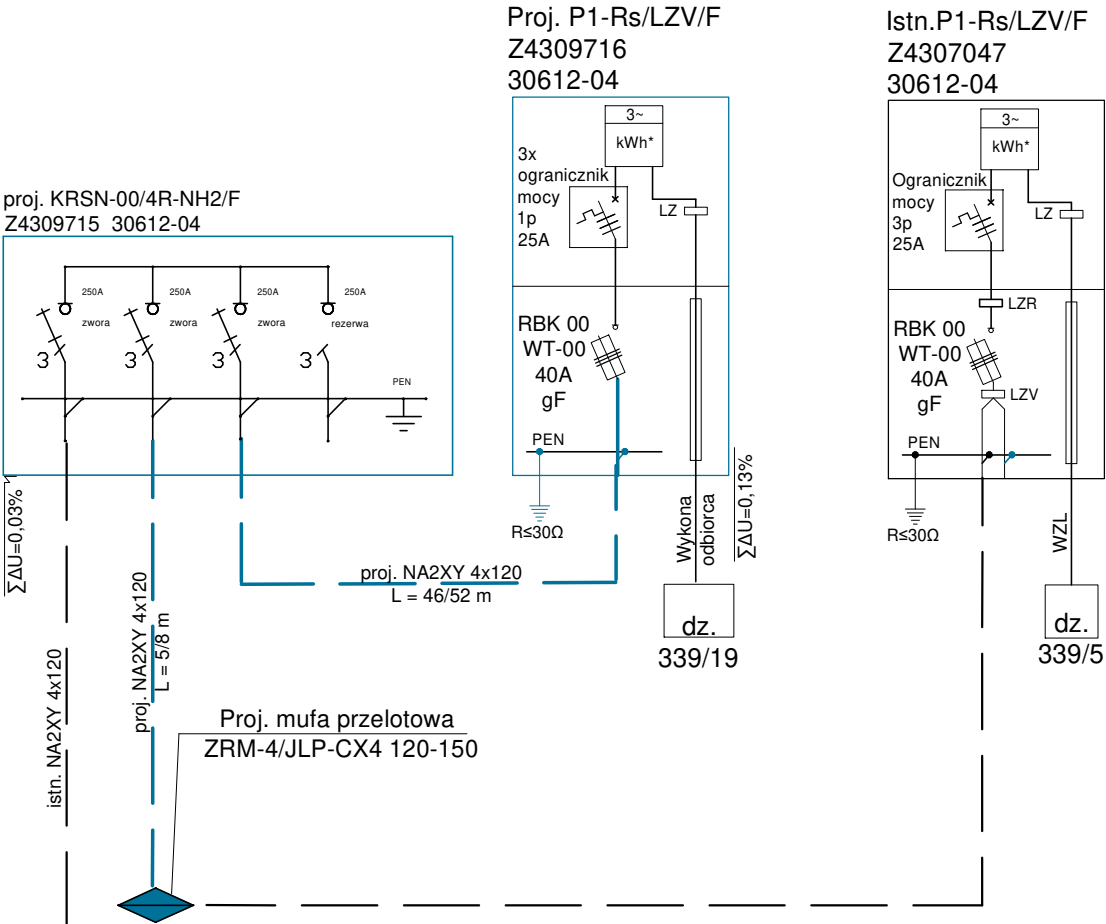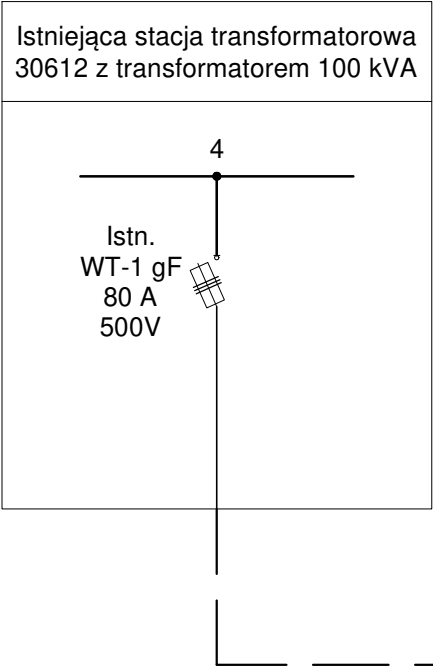

LEGENDA:

- / — Istn. przyłącza napowietrzne AsXS_n 4x
4i — / — Istn. przyłącza napowietrzne AsXS_n 2x
2i — / — Istn. przyłącza napowietrzne 4x AL
4g — / — Istn. przyłącza napowietrzne 2x AL
2g — Istn. kable elektroenergetyczne
- Istn. wolnostojące szafki pomiarowe i rozdzielnice szafowe
- ZN ■ Istn. napowietrzne szafki pomiarowe na słupach
- □ — Istn. ograniczniki przepięć

UWAGI:

- Dla szafki pomiarowej przewidziano uziom z taśmy i prętów stalowych ocynkowanych o $R \leq 30 \Omega$.
- Liczniki energii elektrycznej, zabezpieczenia przedlicznikowe oraz inne elementy instalacji przedlicznikowej znajdujące się w szafkach pomiarowych, w części dostępnej dla odbiorców należy zaplombować.

PRACOWNIA PROJEKTOWA OMEGA BARTOSZ MICHAŁSKI		Pracownia Projektowa Omega Bartosz Michałski 63-400 Wysocko Wielkie ul. Leśna 4 NIP: 622-264-22-97 REGON: 302-778-800 e-mail: pracownia.omega@gmail.com tel.: 693-598-940 <i>Projektowanie i doradztwo techniczne w zakresie sieci i instalacji elektrycznych</i>	Numer umowy/zlecenia: KW00312/26
Nazwa zamierzenia budowlanego:		Numer warunków: P/25/096103	
Budowa elektroenergetycznego przyłącza kablowego nn-0,4kV w celu zasilania w energię elektryczną budynku mieszkalnego jednorodzinnego na działce nr 339/19 w miejscowości Pisarzowice, gm. Kobyla Góra		OBI: 43/2600132	
Rysunek: Schemat zasilania		Stacja / obwód: 30612 / 04	
Projektant: mgr inż. Piotr Prusinkiewicz Uprawnienia budowlane do projektowania bez ograniczeń w specjalności instalacyjnej w zakresie sieci, instalacji i urządzeń elektrycznych i elektroenergetycznych nr ewid.: 359/DOŚ/10; nr wpisu do GROPUB: DOŚ/IE/0078/11		Data: 04.2026	Skala: -
		Nr rys.: E-02	