

**WÓJT
GMINY LUBAWA**

Znak: GKIZP 7230.7.2026

DECYZJA

Wójta Gminy Lubawa

Na podstawie art. 39 ust.3 i 3a ustawy z dnia 21 marca 1985 r. o drogach publicznych (t. j. Dz. U. z 2025 r. , poz. 889) oraz art. 104 ustawy z dnia 14 czerwca 1960 r. – kodeks postępowania administracyjnego (t. j. Dz. U. z 2025 r. poz. 1691) po rozpatrzeniu sprawy z wniosku: Energa Operator SA Gdańsk, ul. Marynarki Polskiej 130, 80-557 Gdańsk, Oddział w Olsztynie ul. Tuwima 6, 10-950 Olsztyn, w którego imieniu działa projektant-Pan Jarosław Pankowski, ul. Jagiellońska 9/3, 14-260 Lubawa, wniesionego dn. 11.02.2026 r. o wydanie zezwolenia na umieszczenie w pasie drogowym drogi gminnej w m. Rumienica w dz. Nr 360 doziemnej sieci energetycznej .

Zezwala się wnioskodawcy:

1. Na umieszczenie doziemnej linii kablowej sieci energetycznej w pasie drogi gminnej w m. Rumienica w **działce Nr 360 obręb geodezyjny Nr 0019 Rumienica** stanowiącej przyłączy sieci energetycznej do dz. Nr 288/2 obręb nr 0019 Rumienica.

2. Ustala się następujące warunki zezwolenia.

- Wnioskodawca ponosi koszty związane z likwidacją kolizji urządzeń,
- Sieci wymienione w pkt. 1 niniejszej decyzji należy umieścić w/g załączonego projektu, z zachowaniem zgodności z wymogami ustawy z dnia 21 marca 1985r. o drogach publicznych (t. j. Dz. U. z 2025 r. , poz. 889) oraz rozporządzenia Ministra Transportu i Gospodarki Morskiej z dnia 2 marca 1999r. w sprawie warunków technicznych jakim powinny odpowiadać drogi publiczne i ich usytuowanie (Dz. U. z 2016 r., poz. 124 t. j. ze zm.),
- Przed przystąpieniem do wykonania robót uzyskać z UG Lubawa stosowne zezwolenie na (zajęcie pasa drogowego w celu prowadzenia robót i na umieszczenia urządzeń w pasie drogi w celu ustalenia opłaty rocznej za lokalizację tego urządzenia infrastruktury technicznej w w/w działce.

UZASADNIENIE


Uznaje się, że w niniejszej sprawie zachodzą przesłanki określone w art. 39 ust.3 ustawy z dnia 21 marca 1985r. o drogach publicznych (t. j. Dz. U. z 2025 r. , poz. 889.). Lokalizacja nie powinna wpływać negatywnie na funkcjonowanie układu drogowego o ile zostaną spełnione warunki jak wyżej.

Decyzja jest zgodna z wolą strony . Zgodnie z warunkami decyzji strona przed przystąpieniem do robót budowlanych, zobowiązana jest do: uzyskania pozwolenia na budowę lub zgłoszenia budowy albo wykonanie robót budowlanych uzgadnia z UG Lubawa przed uzyskaniem pozwolenia na budowę projektu budowlanego lub urządzenia: uzyskania zezwolenia z UG Lubawa na zajęcie pasa drogowego ,dotyczącego prowadzenia robót w pasie drogowym lub na umieszczanie w nim obiektu lub urządzenia oraz na ustalenie opłaty za umieszczenie w pasie drogowym w/w urządzeń (w tym między innymi opłaty rocznej) w związku z przedmiotową decyzją. **Zezwolenie wyrażone w niniejszej decyzji nie jest równoznaczne z pozwoleniem na budowę i zezwoleniem na prowadzenie robót w pasie drogi.**

Uzgodnienie niniejsze ważne jest w okresie 2 lata od jego otrzymania

POUCZENIE

- Od niniejszej decyzji służy stronie odwołanie do Samorządowego Kolegium Odwoławczego w Elblągu za moim pośrednictwem, w terminie 14 dni od daty jej otrzymania. Odwołanie nie podlega opłacie skarbowej.
- Przed upływem terminu do wniesienia odwołania strona może zrzec się prawa do wniesienia odwołania wobec organu administracji publicznej, który wydał decyzję, tj. Wójta Gminy Lubawa. Z dniem doręczenia organowi administracji publicznej oświadczenia o zrzeczeniu się prawa do wniesienia odwołania przez ostatnią ze stron postępowania, decyzja staje się ostateczna i prawomocna.

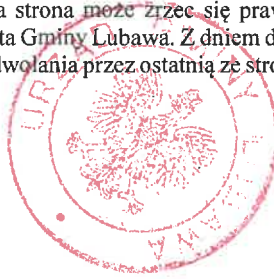

Z up. Wójta

**Mariusz Kowalkowski
ZASTĘPCA WÓJTA**

Otrzymują:

- Wnioskodawca-projektant p. Jarosław Pankowski
- A/a

URZĄD GMINY LUBAWA
Fijewo 73, pow. ławski
woj. warmińsko-mazurskie
14-260 LUBAWA
tel. (089) 645 54 10, fax 645 54 15

**STAROSTWO POWIATOWE
W ŁAWIE**
ul. Gen. Wł. Andersa 2a
14-200 Ława
tel. 89 649 07 00, fax 89 649 06 05

Uzgadnia się projekt jak w decyzji Wójta Gminy Lubawa

Nr GKIZP 7230.7.2026

Z dnia 16-03-2026

Fijewo dn. 16-03-2026


istn. linia napowietrzna nN 0,4kV
typu: AsXSn 4x70mm² [0292-01]
istn. słup nN 0,4kV nr 04

proj. DVK 110 l=3m


proj. SRS110 l=7m
(przecisk)

proj. złącze kablakabel nN 0,4kV typu:
NA2XY-O 4x120mm² l=23/38m [0292-01]

proj. złącze kablowo-pomiarowe nN 0,4kV
typu: P1-Rs/LZV/LZR/F

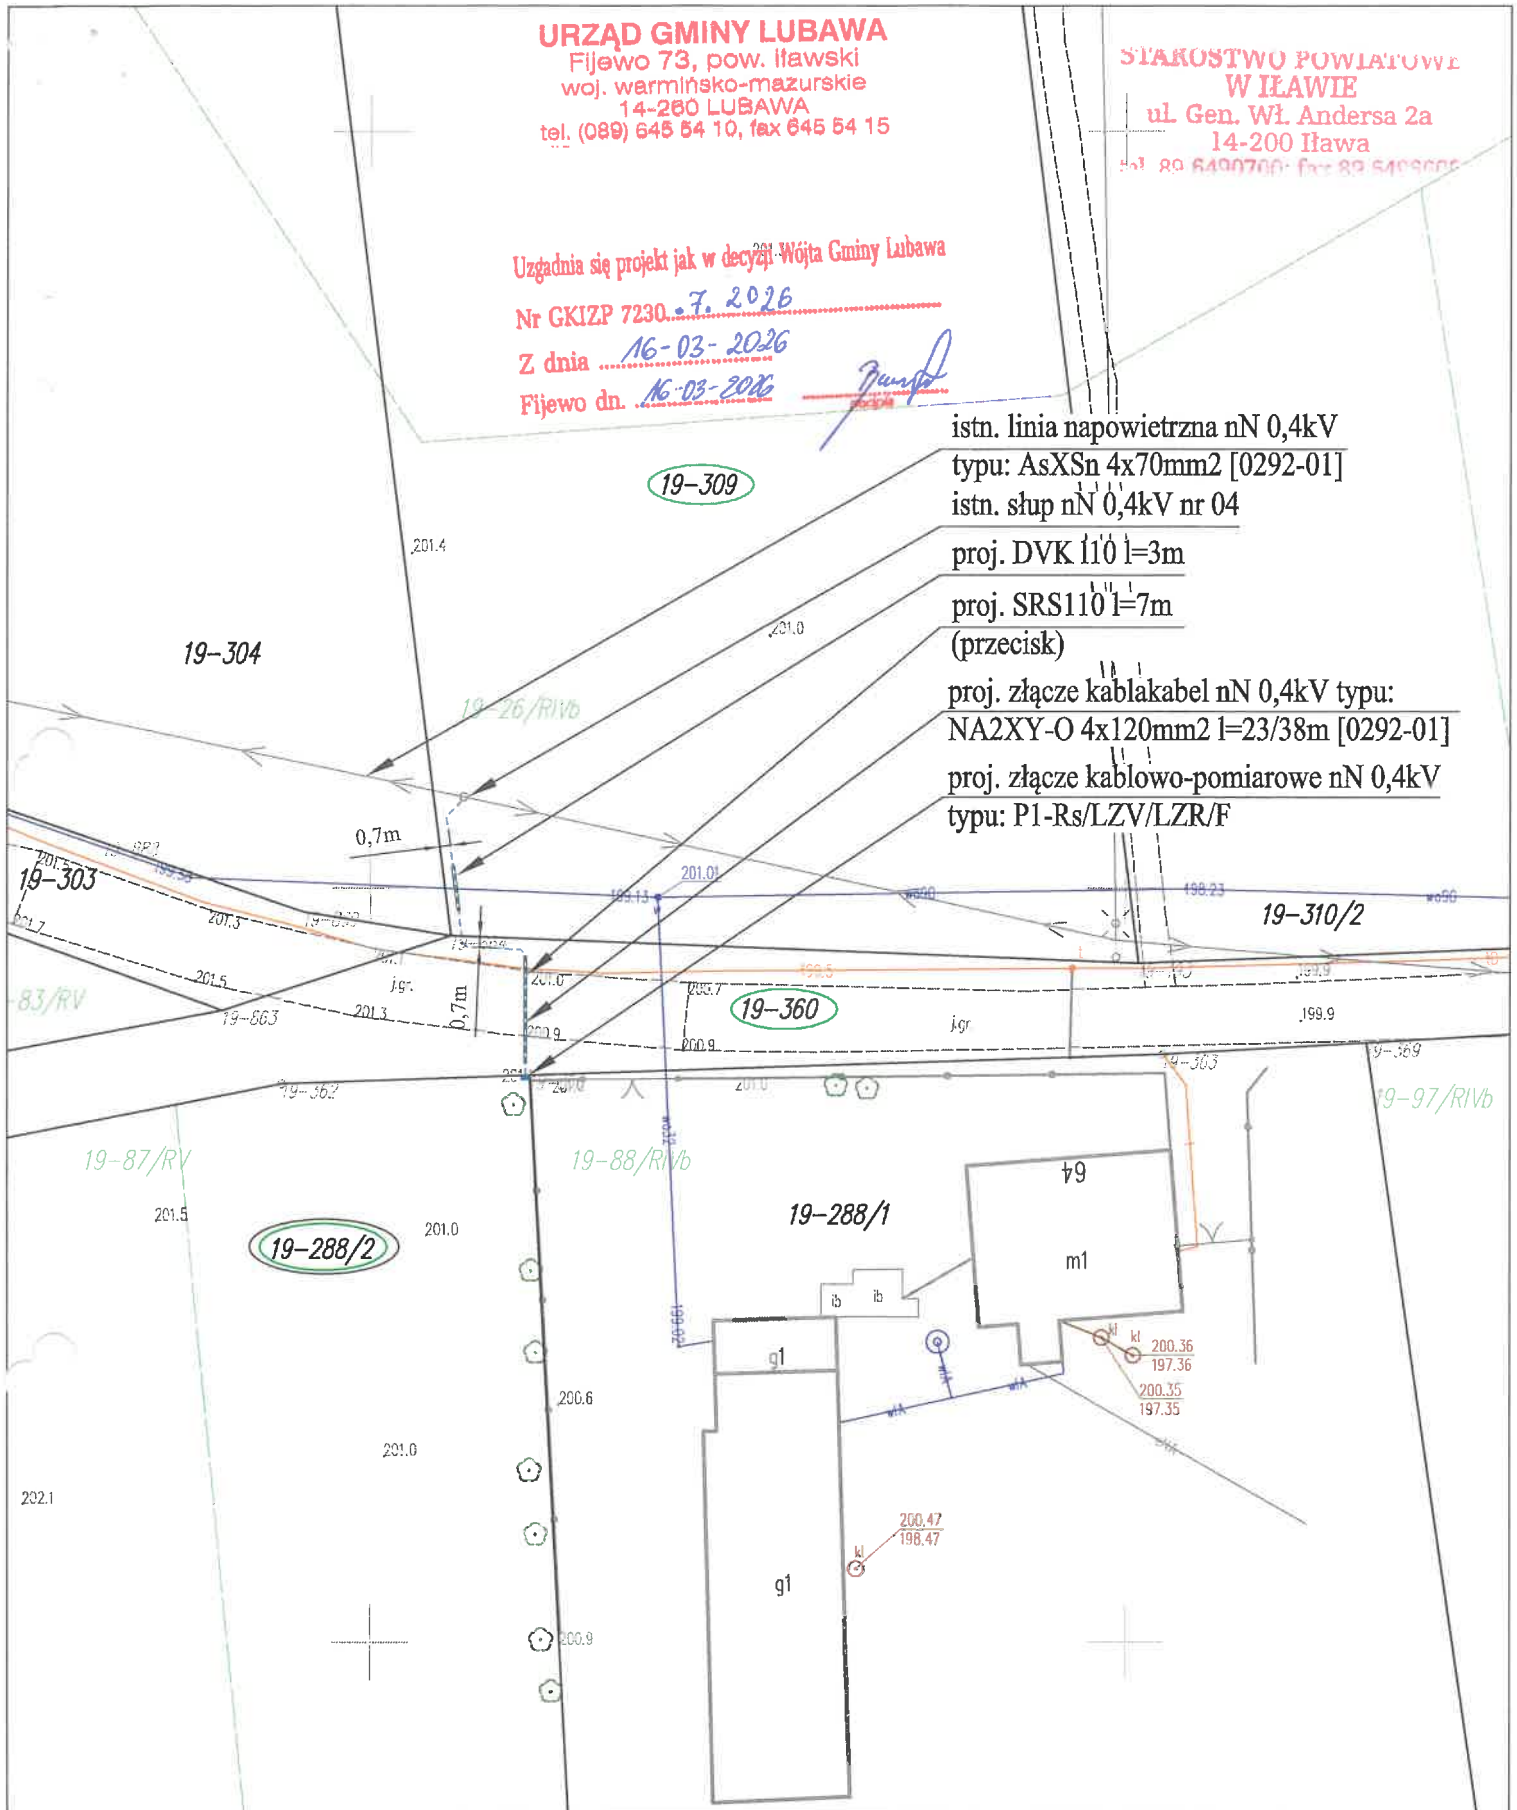

Szczegół lokalizacji złącza kablowo-pomiarowego nN

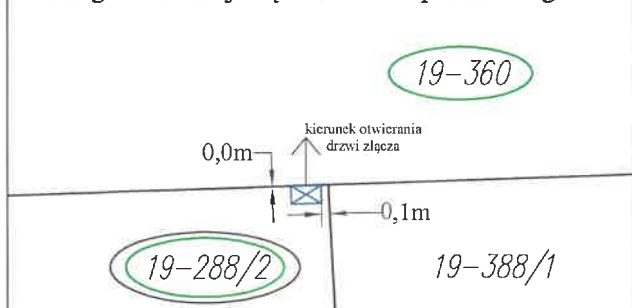

ZAKŁAD USŁUG ELEKTRYCZNYCH ELEKTROINSTAL LUBAWA		BRANŻA: Elektryczna	NR RYSUNKU: E-1
OBIEKT: Budowa linii kablowej nN 0,4kV		Projektował mgr inż. Jarosław Pankowski upr. bud. nr 141/00/0000/0000/0000	Opracował mgr inż. Michał Wolff upr. bud. nr 141/00/0000/0000/0000
LOKALIZACJA: Rumienica, gm. Lubawa		TYTUŁ RYSUNKU: Projekt zagospodarowania terenu dz. nr 309, 360, 288/2; obr. 19	
INWESTOR: Energa-Operator S.A. ul. Marynarki Polskiej 130 80-557 Gdańsk		Numer identyfikacyjny zadania: OBI/66/2600051	
DATA: 05.02.2026r.	SKALA: 1 : 500		