



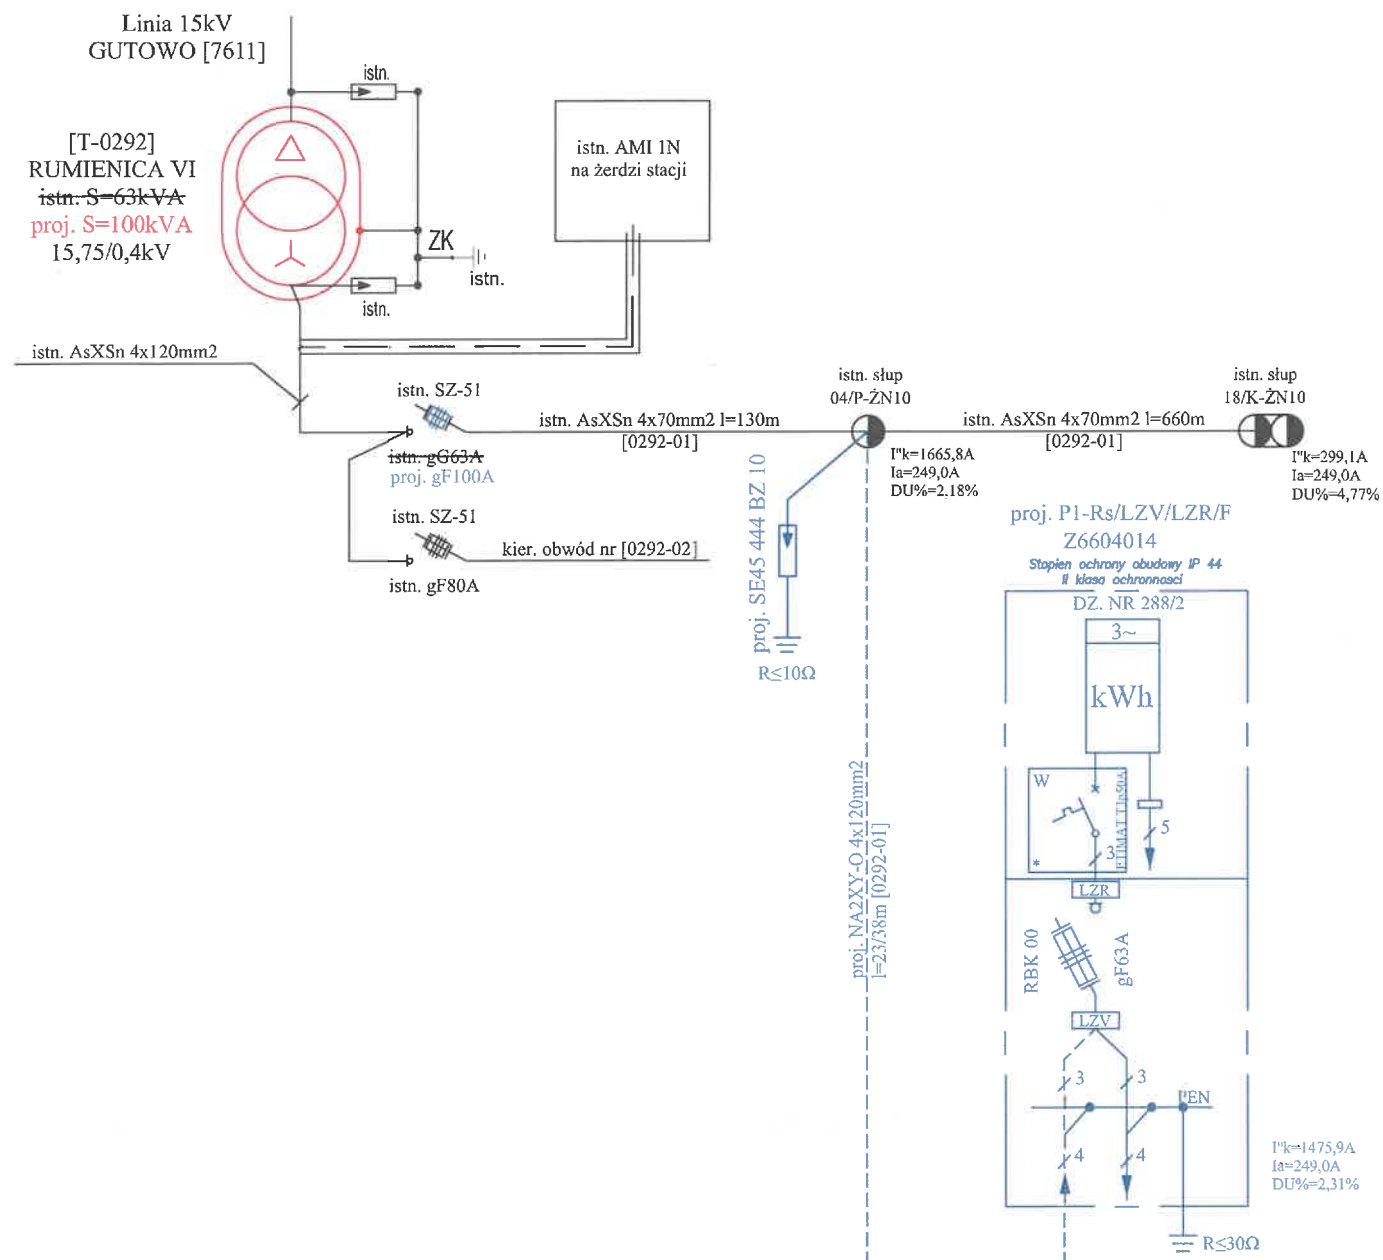

ZAKŁAD USŁUG ELEKTRYCZNYCH ELEKTROINSTAŁACJA		BRANŻA: Elektryczna	NR RYSUNKU: E-2
OBIEKT: Budowa linii kablowej nN 0,4kV		Projektował mgr inż. Jacek Pankowski upr. bud. nr 124/M/01/2010/10	Opracował mgr inż. Michał Wolff upr. bud. nr WANE/0003/PWB/25
LOKALIZACJA: Rumienica, gm. Lubawa		TYTUŁ RYSUNKU: Schemat jednokreskowy	
INWESTOR: Energa-Operator S.A. ul. Marynarki Polskiej 130 80-557 Gdańsk		Numer identyfikacyjny zadania: OBI/66/2600051	
DATA: 24.02.2026r.	SKALA: b/s		

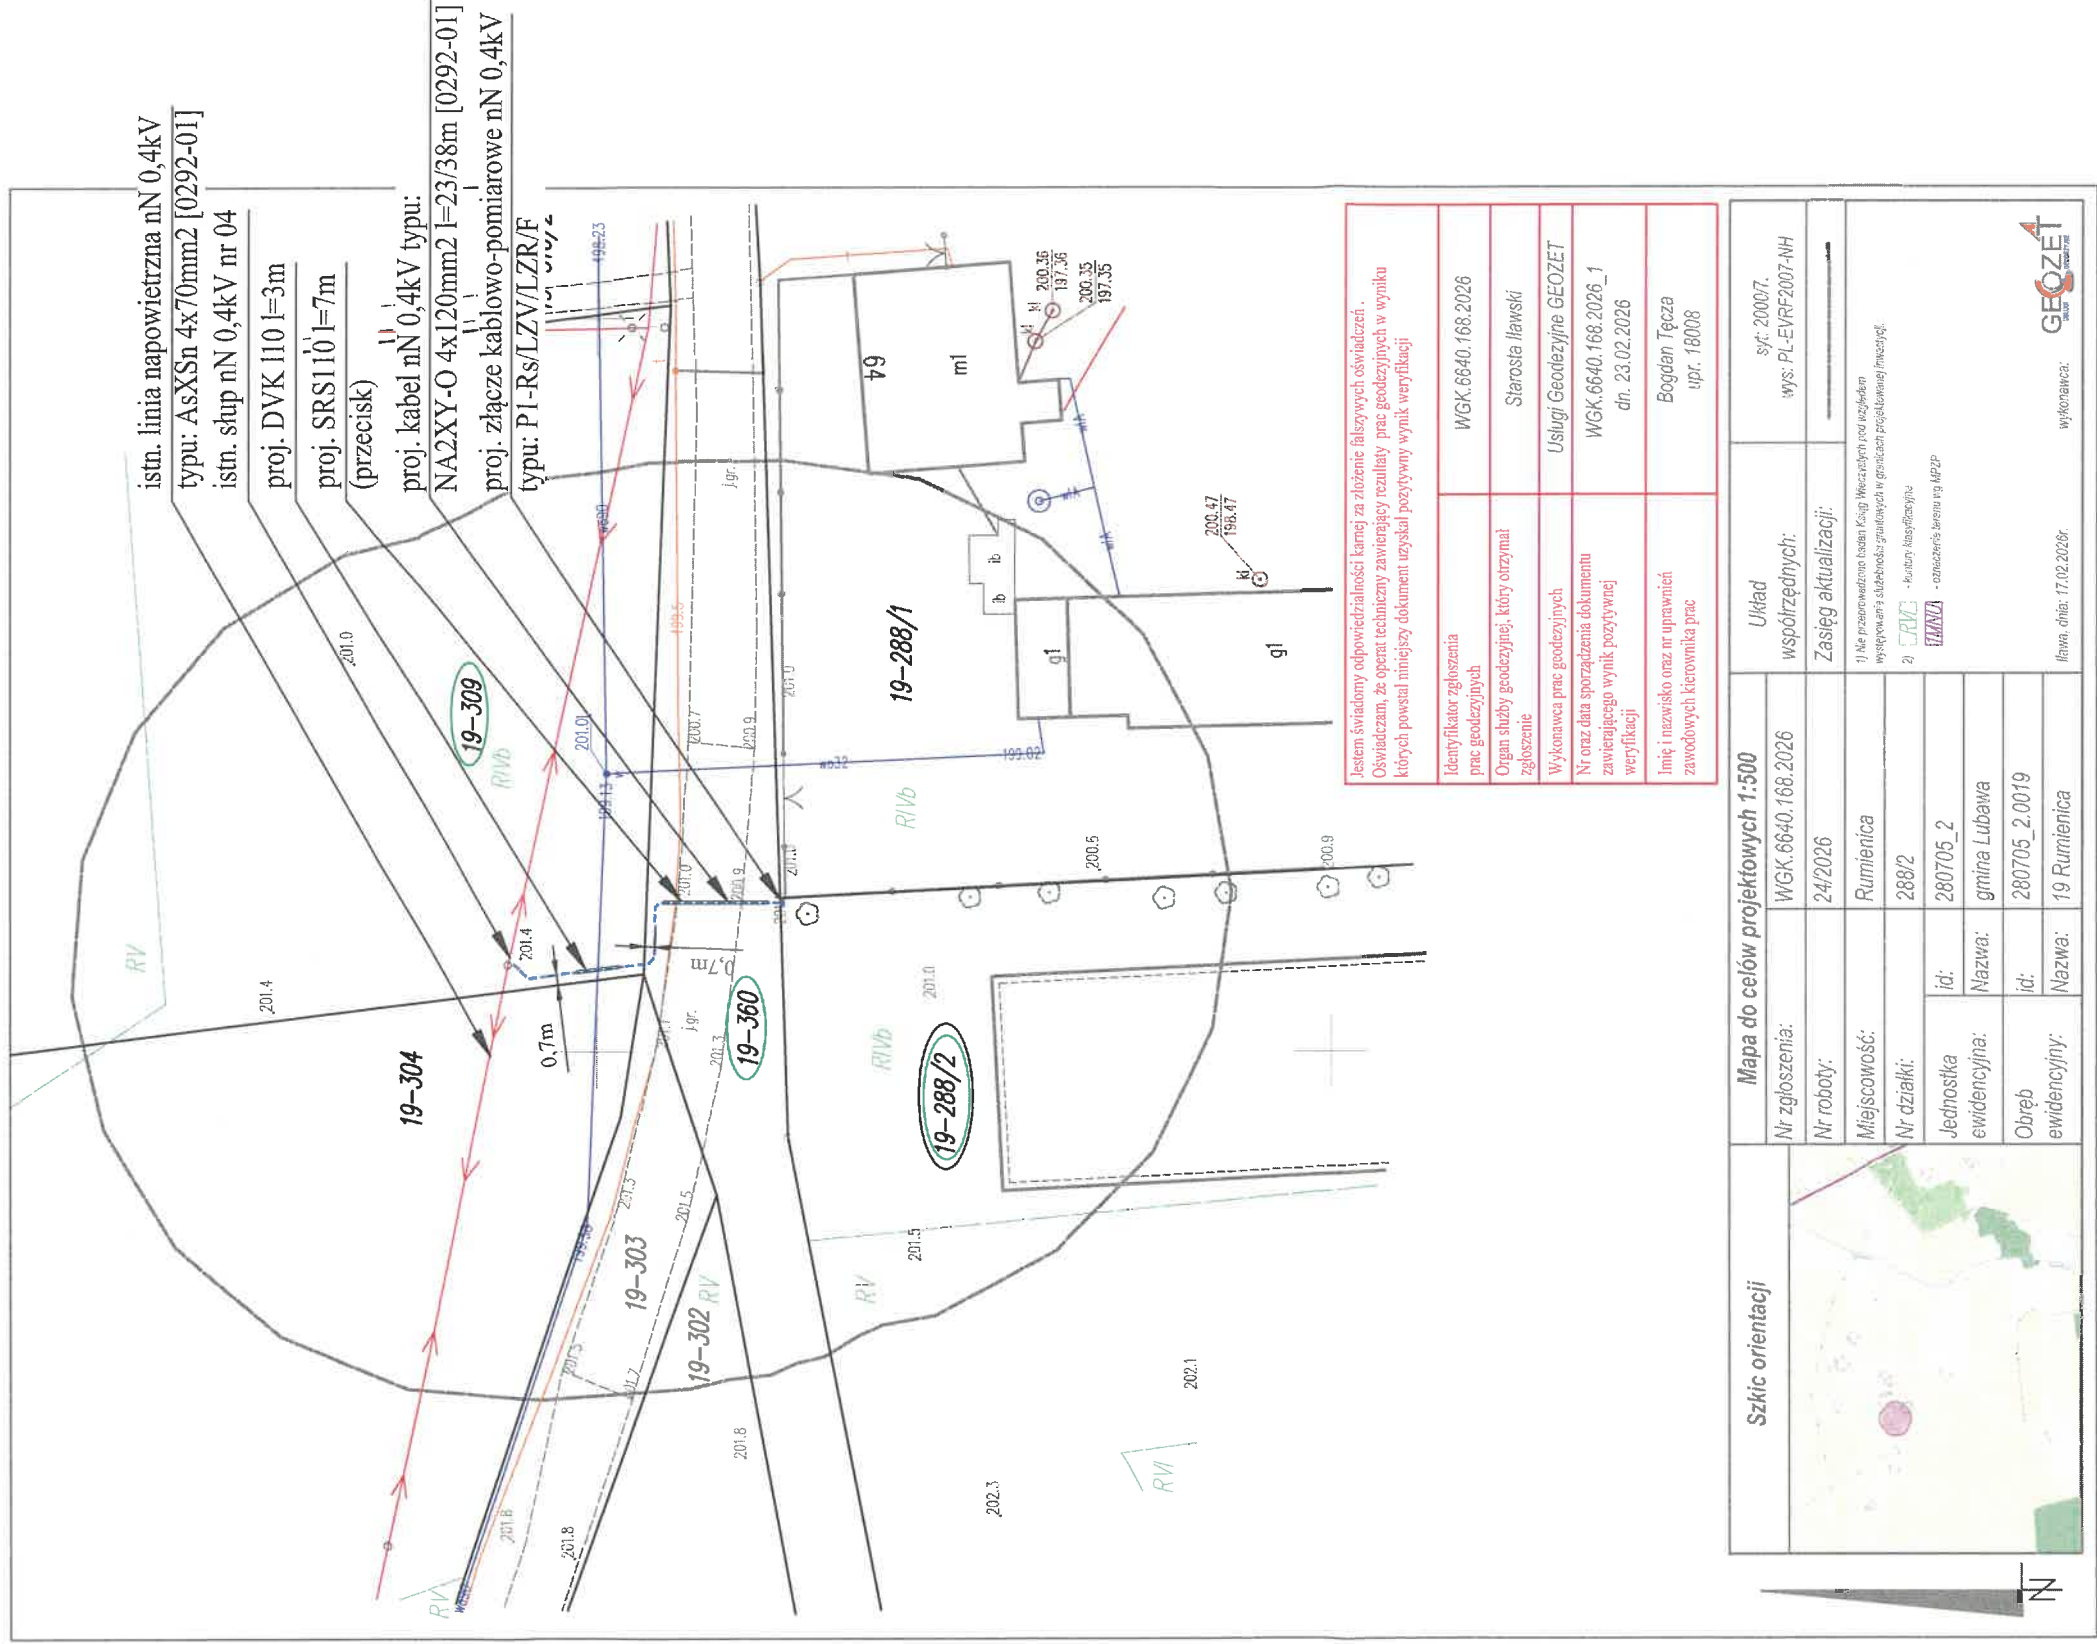

Jestem świadomy odpowiedzialności kamej za złożenie fałszywych oświadczeń.
Oświadczam, że operat techniczny zawierający rezultaty prac geodezyjnych w wyniku
których powstał niniejszy dokument uzyskał pozytywny wynik weryfikacji

Identyfikator zgłoszenia prac geodezyjnych	WGK.6640.168.2026
Organ służby geodezyjnej, który otrzymał zgłoszenie	Starosta Iławski
Wykonawca prac geodezyjnych	Usługi Geodezyjne GEOZET
Nr oraz data sporządzenia dokumentu zawierającego wynik pozytywnej weryfikacji	WGK.6640.168.2026_1 dn. 23.02.2026
Imię i nazwisko oraz nr uprawnień zawodowych kierownika prac	Bogdan Tęcza upr. 18008

Szkic orientacji	Mapa do celów projektowych 1:500	
	Nr zgłoszenia:	WGK.6640.168.2026
Szkic orientacji	Nr roboty:	24/2026
	Miejscowość:	Rumienica
Szkic orientacji	Nr działki:	288/2
	Jednostka ewidencyjna:	id: 280705_2 Nazwa: gmina Lubawa
Szkic orientacji	Obręb ewidencyjny:	id: 280705_2.0019 Nazwa: 19 Rumienica
	Układ współrzędnych: syf. 20007, wys. PL-EVRF2007-NH	
Szkic orientacji	Zasięg aktualizacji:	
	1) Nie przekraczając terenów Księgi Wieczystej pod względem wysokości i słabości granic w granicach projektowanej inwestycji. 2) - Księgi Wieczystej - oznaczenie terenu wg MPZP	
Szkic orientacji	GEOZET	
	Iława, dnia: 17.02.2026r. wykończona:	

Potwierdzam zgodność mapy elektronicznej z oryginałem do celów projektowych
(nr zasobu WGN.6640.168.2026. 1 z dn. 23.02.2026).
Obszar oddziaływania inwestycji nie wykracza poza granice działek objętych
inwestycją (zgodnie z § 13a rozporządzenia Ministra Transportu, Budownictwa i
Gospodarki Morskiej z dnia 25.04.2012r.)
Oświadczam iż mapa spełnia kryteria Rozp. MGPiB z dnia 21.02.95 roku oraz
Rozp. MSWiA z dnia 09.11.2011 rok i służy jako mapa do celów projektowych.

Bubowski

Szczegół lokalizacji złącza kablowo-pomiarowego nN

19-360

0,0m
kierunek otwierania
drzwi złącza

0,1m

19-288/2

19-388/1

ZAKŁAD USŁUG ELEKTRYCZNYCH ELEKTROINSTA	BRANŻA: Elektryczna	NR RYSUNKU : E-1
OBIEKT: Budowa linii kablowej nN 0,4kV	Projektował	Opracował
LOKALIZACJA: Rumienica, gm. Lubawa	mgr inż. Jarosław Pankowski upr. bud. nr 4240/2010/125	mgr inż. Michał Wójt upr. bud. nr 4240/2010/125
INWESTOR: Energia-Operator S.A. ul. Marynarki Polskiej 130 80-557 Gdańsk	TYTUŁ RYSUNKU: Projekt zagospodarowania terenu dz. nr 309, 360, 288/2, obr. 19	
DATA: 24.02.2026r.	SKALA: 1 : 500	Numer identyfikacyjny zadania: OBI/66/2600051