


SCHEMAT IDEOWY

rozbudowa sieci elektroenergetycznej nN do "budynków mieszkalnych - jednorodzinnych" lokalizowanych na działach nr 31/18, 31/19 położonych obręb nr 0027 Nowa Wieś gmina Itawa.

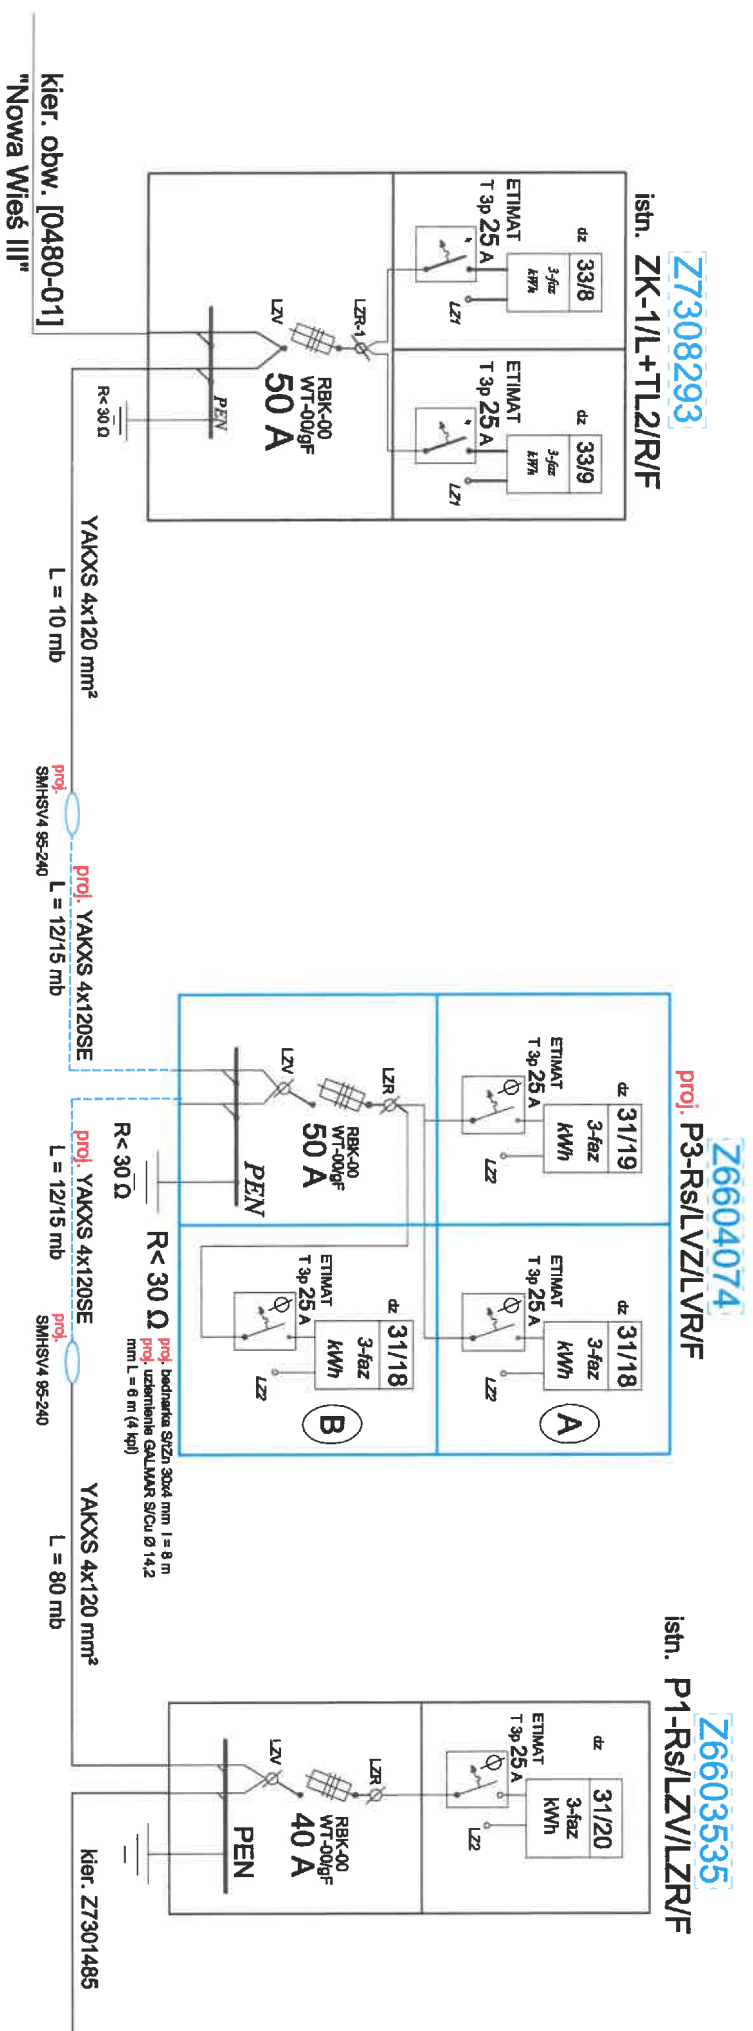

Nowa Wieś III
T-0480
250 kVA
obwód nr 01
WTN-2/gF 125 A

proj. **P1-RS/LZV/LZR/F**
I_Z = 444 A > I_w = 350 A

Z7308293

Z6603535

INWENCIJA ENERGIA-OPERATOR SA z siedzibą w Gdańsku 80-557 Gdańsk ul. Marynarskiej 130	Schemat Ideowy rozbudowy sieci 110 kV	lipiec 2026 Rys nr E-02
PROJEKTOWAŁ PIŁPIUK ZBIGNIEW upr. 55/630/L	<i>podpis</i>	14.07.2026



nr E-02

PROJEKT zagospodarowania terenu

Budowy uzbrojenia terenu urządzeń elektroenergetycznych nN 0,4 kV na działkach nr 31/14, 31/18, 31/19, 32 do zasilania w energię elektryczną "budynki mieszkalne" lokalizowane na działkach nr 31/18, 31/19 położonych w m. Nowa Wieś obręb nr 0027 Nowa Wieś Gmina Ława.

proj. Mufa przelotowa 2 x SMHSV4 95-240
po przecięciu kabla YAKY 4x120 mm² należy:
- dwoma odcinkami kabla YAKXS 4x120SM dł. 15 m
(trasa 12 m) istniejący kabel przedłużyć i wprowadzić do
proj. złącza P3-Rs/LZV/LZR/F

Istniejąca linia kablowa YAKY 4x120mm²
zasilana obwodem nr 01 (kier. Wieś) ze stacji
transformatorowej
"Nowa Wieś III" T-0480
(relacji złącze Z7308293 a złącze Z6603535)

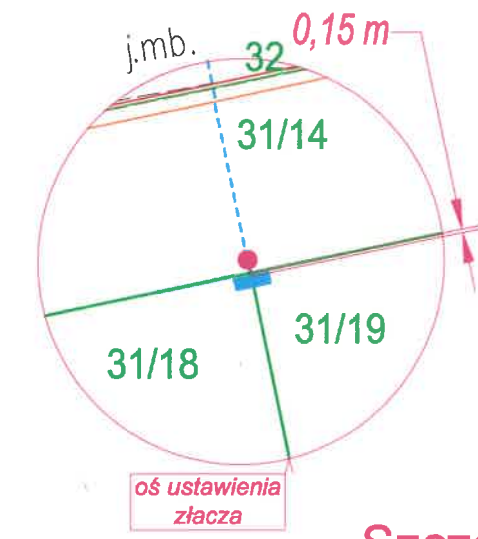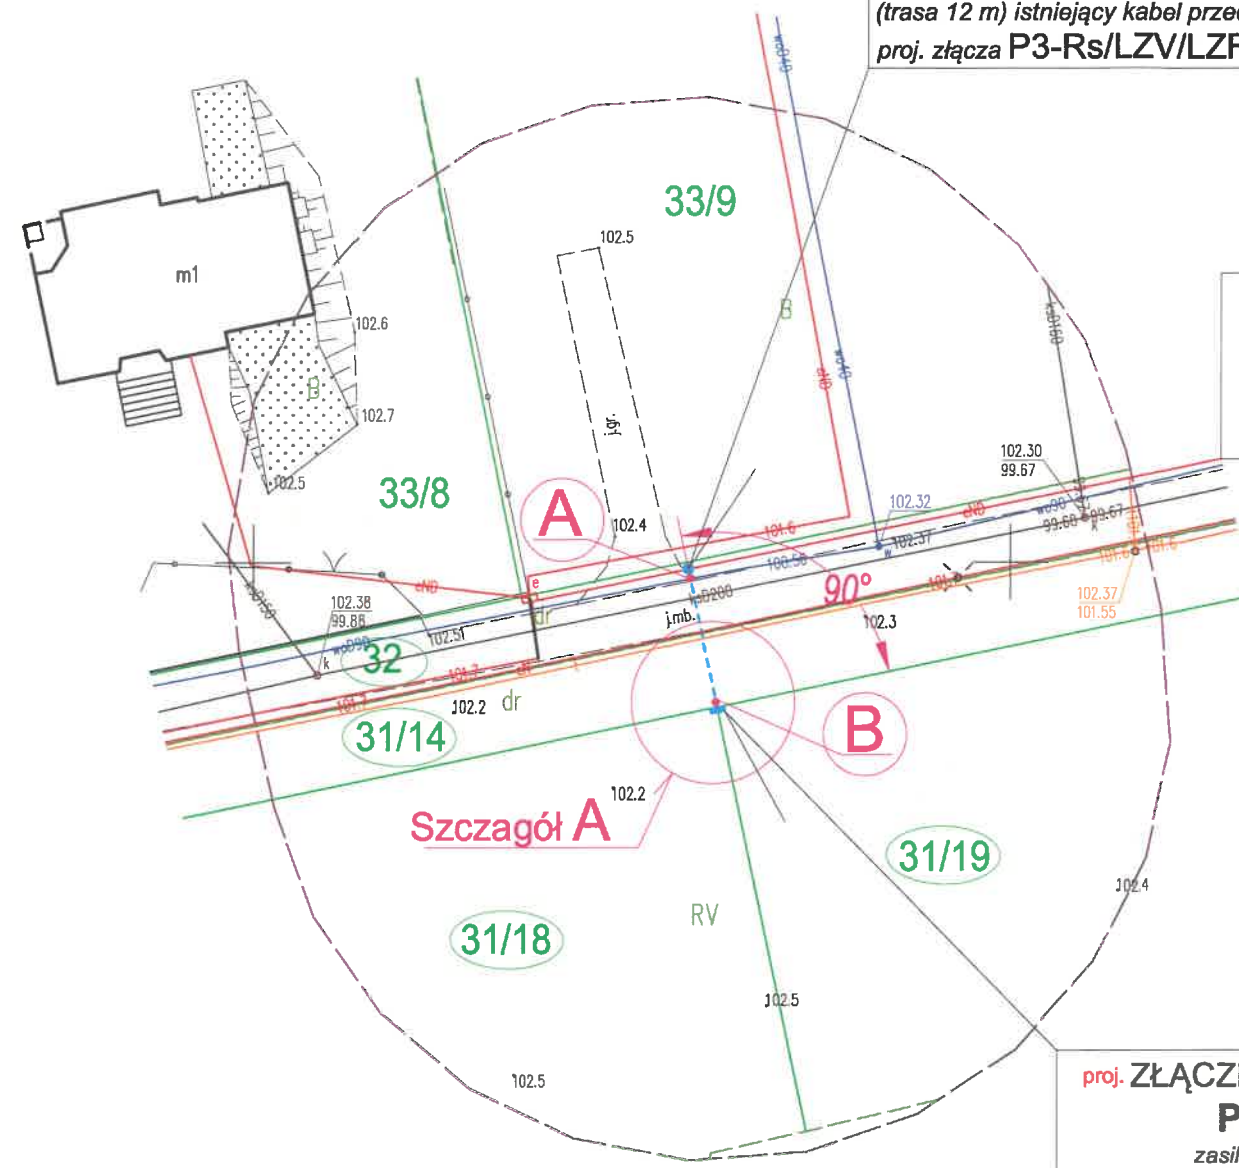

Szczegół A
ustawienia złącza

proj. ZŁĄCZE KABLOWO- POMIAROWE
P3-Rs/LZV/LZR/F
zasilą wż do działki nr 31/18, 31/19.
R<30Ω S/tZn 30x4 mm + S/Cu Ø 14,2 mm
UWAGA: Kabel bezpośrednio przed złączem
chronić rurą Arota KR 75 2 m.

UWAGA: Na odcinku AB dł 10 m, przejście pod pasem drogowym drogi powiatowej wykonać metodą "przewiertu sterowanego" Kabel układać na gł. 1,6 m i chronić rurą 2 x Arota SRS 160.

Ninejszym Oświadczam, że projekt zagospodarowania terenu opracowano w technice numerycznej na bazie mapy do celów projektowych, która jest zgodna z oryginałem przyjętym do zasobów PODGiK w Ławie pod nr WGK.6640.1400.2026_1 z dnia 06.07.2026 Pilipiuk Zbigniew

Oświadczam, że niniejszy dokument został opracowany w wyniku prac geodezyjnych i kartograficznych, których rezultaty zawiera operat techniczny pozytywnie zweryfikowany. Jednocześnie informuję, że jestem świadomy odpowiedzialności karnej za złożenie fałszywego oświadczenia.	
Identyfikator zgłoszenia prac geodezyjnych	WGK.6640.1400.2026
Organ służby geodezyjnej, który otrzymał zgłoszenie	Starosta ławski
Wykonawca prac geodezyjnych	Pracownia Geodezyjna GEOEFEKT 14-200 Ława, ul. Gen. Maczka 8
Nr i data wystawienia protokołu	WGK.6640.1400.2026_1 z dn. 06.07.2026 r.
Imię i nazwisko oraz nr uprawnień zawodowych kierownika prac	Andrzej Zawadzki Nr uprawnień 12277

SZKIC ORIENTACYJNY

ARKUSZ 1/1

Mapa do celów projektowych

1:500

woj. warmińsko-mazurskie
pow. ławski
jedn. ewid. 280703_2 Gmina Ława
obr. ewid. 280703_2.0027 Nowa Wieś
dz. ewid. 31/19
Układ wsp.: PL-2000, pokładnik osiowy 21
Układ wys.: PL-EVRF2007

Uwaga:
Wykonanie niniejszej mapy nie było poprzedzone ustaleniem dotychczasowych ewentualnych składek gruntowych dotyczących gruntu położonego w granicach projektowanej inwestycji budowlanej.
Nie wyklucza się występowania w terenie urządzeń podziemnych, a nie zgłoszonych do ewidencji geodezyjnej.
Granice działek wnieśliśmy na podstawie danych udostępnionych przez PODGiK bez prawnego ustalenia granic.

Zakres aktualizacji:
Mapa zaktualizowana w dniu 25.06.2026 r.
PRACOWNIA GEODEZYJNA
14-200 Ława, ul. Gen. Maczka 8
www.geo-efekt.pl | e-mail: biuro@geo-efekt.pl
tel. 502 353 379

Kierownik roboty:
mgr inż. Andrzej Zawadzki
upr. zawodowe: 12277

Nr rob: AZ-5473/2026
ID zgł: WGK.6640.1400.2026

Inwestor ENERGA-OPERATOR SA z siedzibą w Gdańsku 80-557 Gdańsk ul Marynarki Polskiej 130.	PROJEKT rozbudowy sieci nN 0,4 kV	SKALA 1:500 lipiec 2026 Rys nr E-01
Jed.ewid. 280703_2 Gmina Ława Obręb: 0027 Nowa Wieś działka nr 31/18	PILIPIUK ZBIGNIEW upr. 55/83/OL PROJEKTOWAŁ	podpis OBI2601753