


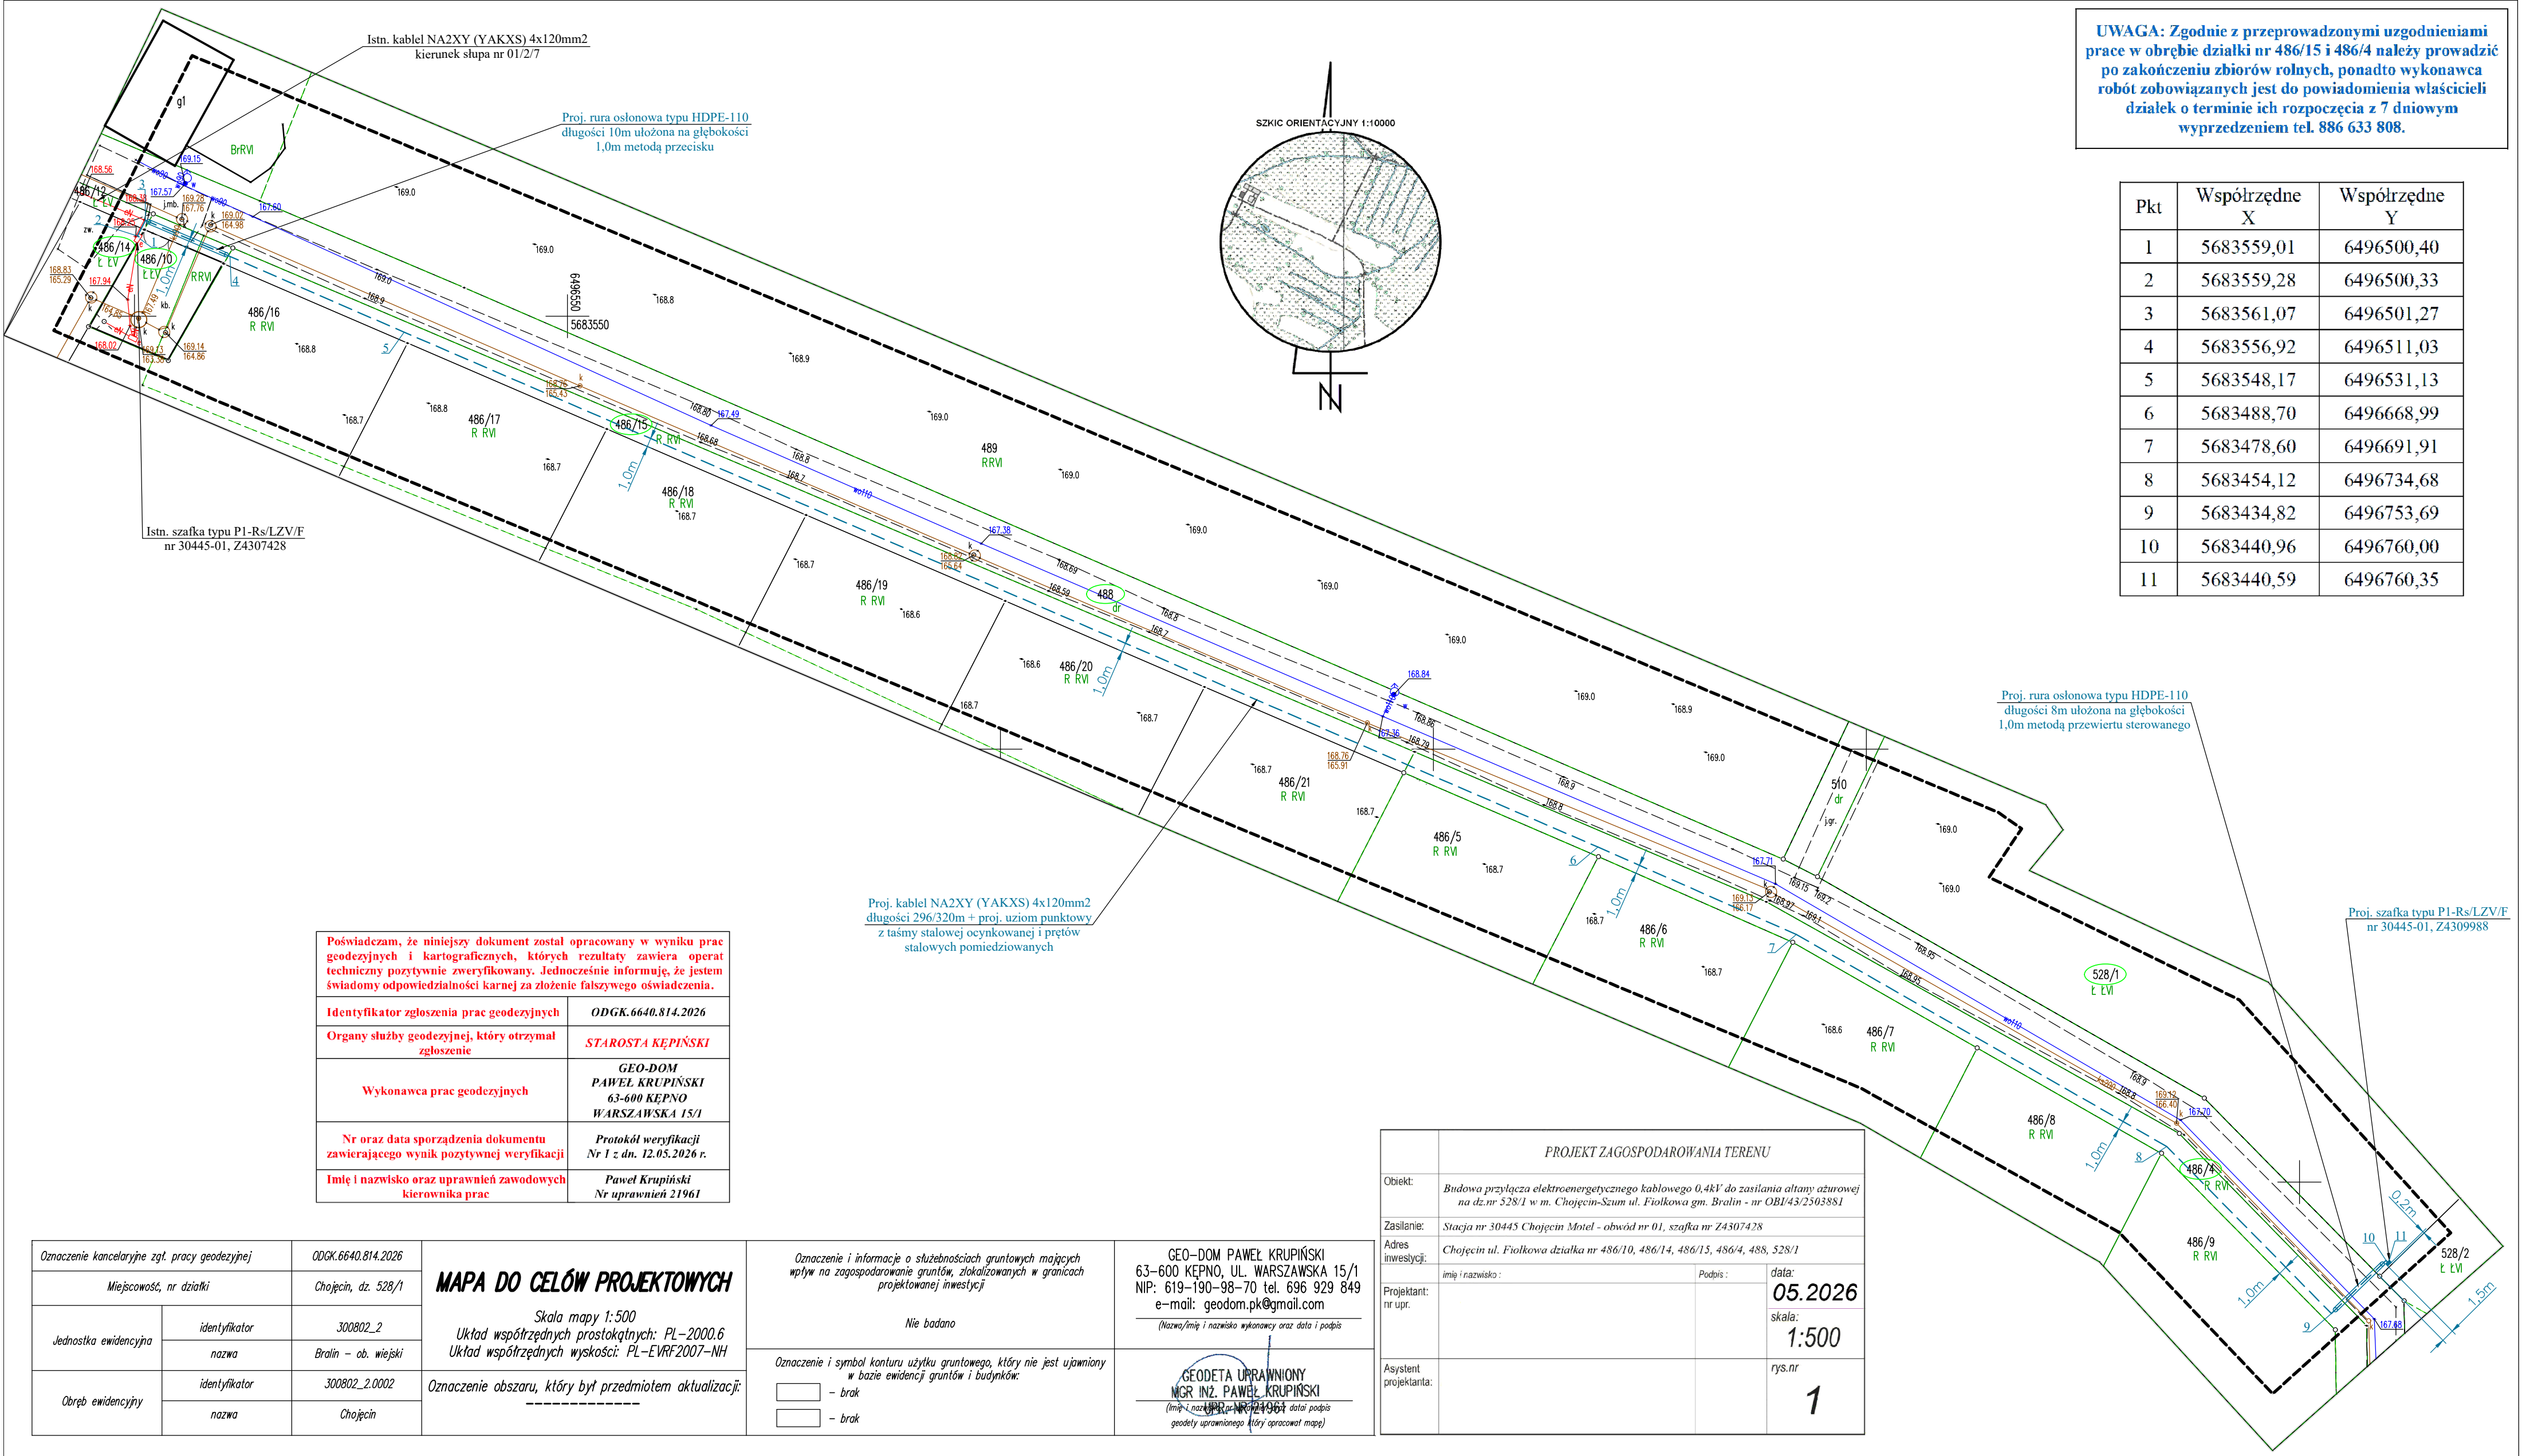

UWAGA: Zgodnie z przeprowadzonymi uzgodnieniami prace w obrębie działki nr 486/15 i 486/4 należy prowadzić po zakończeniu zbiorów rolnych, ponadto wykonawca robót zobowiązanych jest do powiadomienia właścicieli działek o terminie ich rozpoczęcia z 7 dniowym wyprzedzeniem tel. 886 633 808.


Pkt	Współrzędne X	Współrzędne Y
1	5683559,01	6496500,40
2	5683559,28	6496500,33
3	5683561,07	6496501,27
4	5683556,92	6496511,03
5	5683548,17	6496531,13
6	5683488,70	6496668,99
7	5683478,60	6496691,91
8	5683454,12	6496734,68
9	5683434,82	6496753,69
10	5683440,96	6496760,00
11	5683440,59	6496760,35

Poświadczam, że niniejszy dokument został opracowany w wyniku prac geodezyjnych i kartograficznych, których rezultaty zawiera operat techniczny pozytywnie zweryfikowany. Jednocześnie informuję, że jestem świadomy odpowiedzialności karnej za złożenie fałszywego oświadczenia.	
Identyfikator zgłoszenia prac geodezyjnych	ODGK.6640.814.2026
Organy służby geodezyjnej, który otrzymał zgłoszenie	STAROSTA KĘPIŃSKI
Wykonawca prac geodezyjnych	GEO-DOM PAWEŁ KRUPIŃSKI 63-600 KĘPNO WARSZAWSKA 15/1
Nr oraz data sporządzenia dokumentu zawierającego wynik pozytywnej weryfikacji	Protokół weryfikacji Nr 1 z dn. 12.05.2026 r.
Imię i nazwisko oraz uprawnień zawodowych kierownika prac	Paweł Krupiński Nr uprawnień 21961

Oznaczenie kancelaryjne zgt. pracy geodezyjnej	ODGK.6640.814.2026	MAPA DO CELÓW PROJEKTOWYCH Skala mapy 1:500 Układ współrzędnych prostokątnych: PL-2000.6 Układ współrzędnych wysokości: PL-EVRF2007-NH Oznaczenie obszaru, który był przedmiotem aktualizacji: -----
Miejscowość, nr działki	Chojęcin, dz. 528/1	
Jednostka ewidencyjna	identyfikator	
	300802_2	
Obręb ewidencyjny	nazwa	
	Bralin – ob. wiejski	
Obręb ewidencyjny	identyfikator	300802_2.0002
	nazwa	Chojęcin

Oznaczenie i informacje o służebnościach gruntowych mających wpływ na zagospodarowanie gruntów, zlokalizowanych w granicach projektowanej inwestycji	GEO-DOM PAWEŁ KRUPIŃSKI 63-600 KĘPNO, UL. WARSZAWSKA 15/1 NIP: 619-190-98-70 tel. 696 929 849 e-mail: geodom.pk@gmail.com (Nazwa/imię i nazwisko wykonawcy oraz data i podpis)
Nie badano	
Oznaczenie i symbol konturu użytku gruntowego, który nie jest ujawniony w bazie ewidencji gruntów i budynków:	GEODETA UPRAWNIONY MGR INŻ. PAWEŁ KRUPIŃSKI (Imię i nazwisko i nazwisko wykonawcy oraz data i podpis geodety uprawnionego (który opracował mapę))
– brak	
– brak	

PROJEKT ZAGOSPODAROWANIA TERENU			
Objekt:	Budowa przyłącza elektroenergetycznego kablowego 0,4kV do zasilania altany ażurowej na dz.nr 528/1 w m. Chojęcin-Szum ul. Fiołkowa gm. Bralin - nr OBL/43/2503881		
Zasilanie:	Stacja nr 30445 Chojęcin Motel - obwód nr 01, szafka nr Z4307428		
Adres inwestycji:	Chojęcin ul. Fiołkowa działka nr 486/10, 486/14, 486/15, 486/4, 488, 528/1		
Projektant:	imię i nazwisko :	Podpis :	data: 05.2026 skala: 1:500
nr upr.			
Asystent projektanta:			rys.nr 1

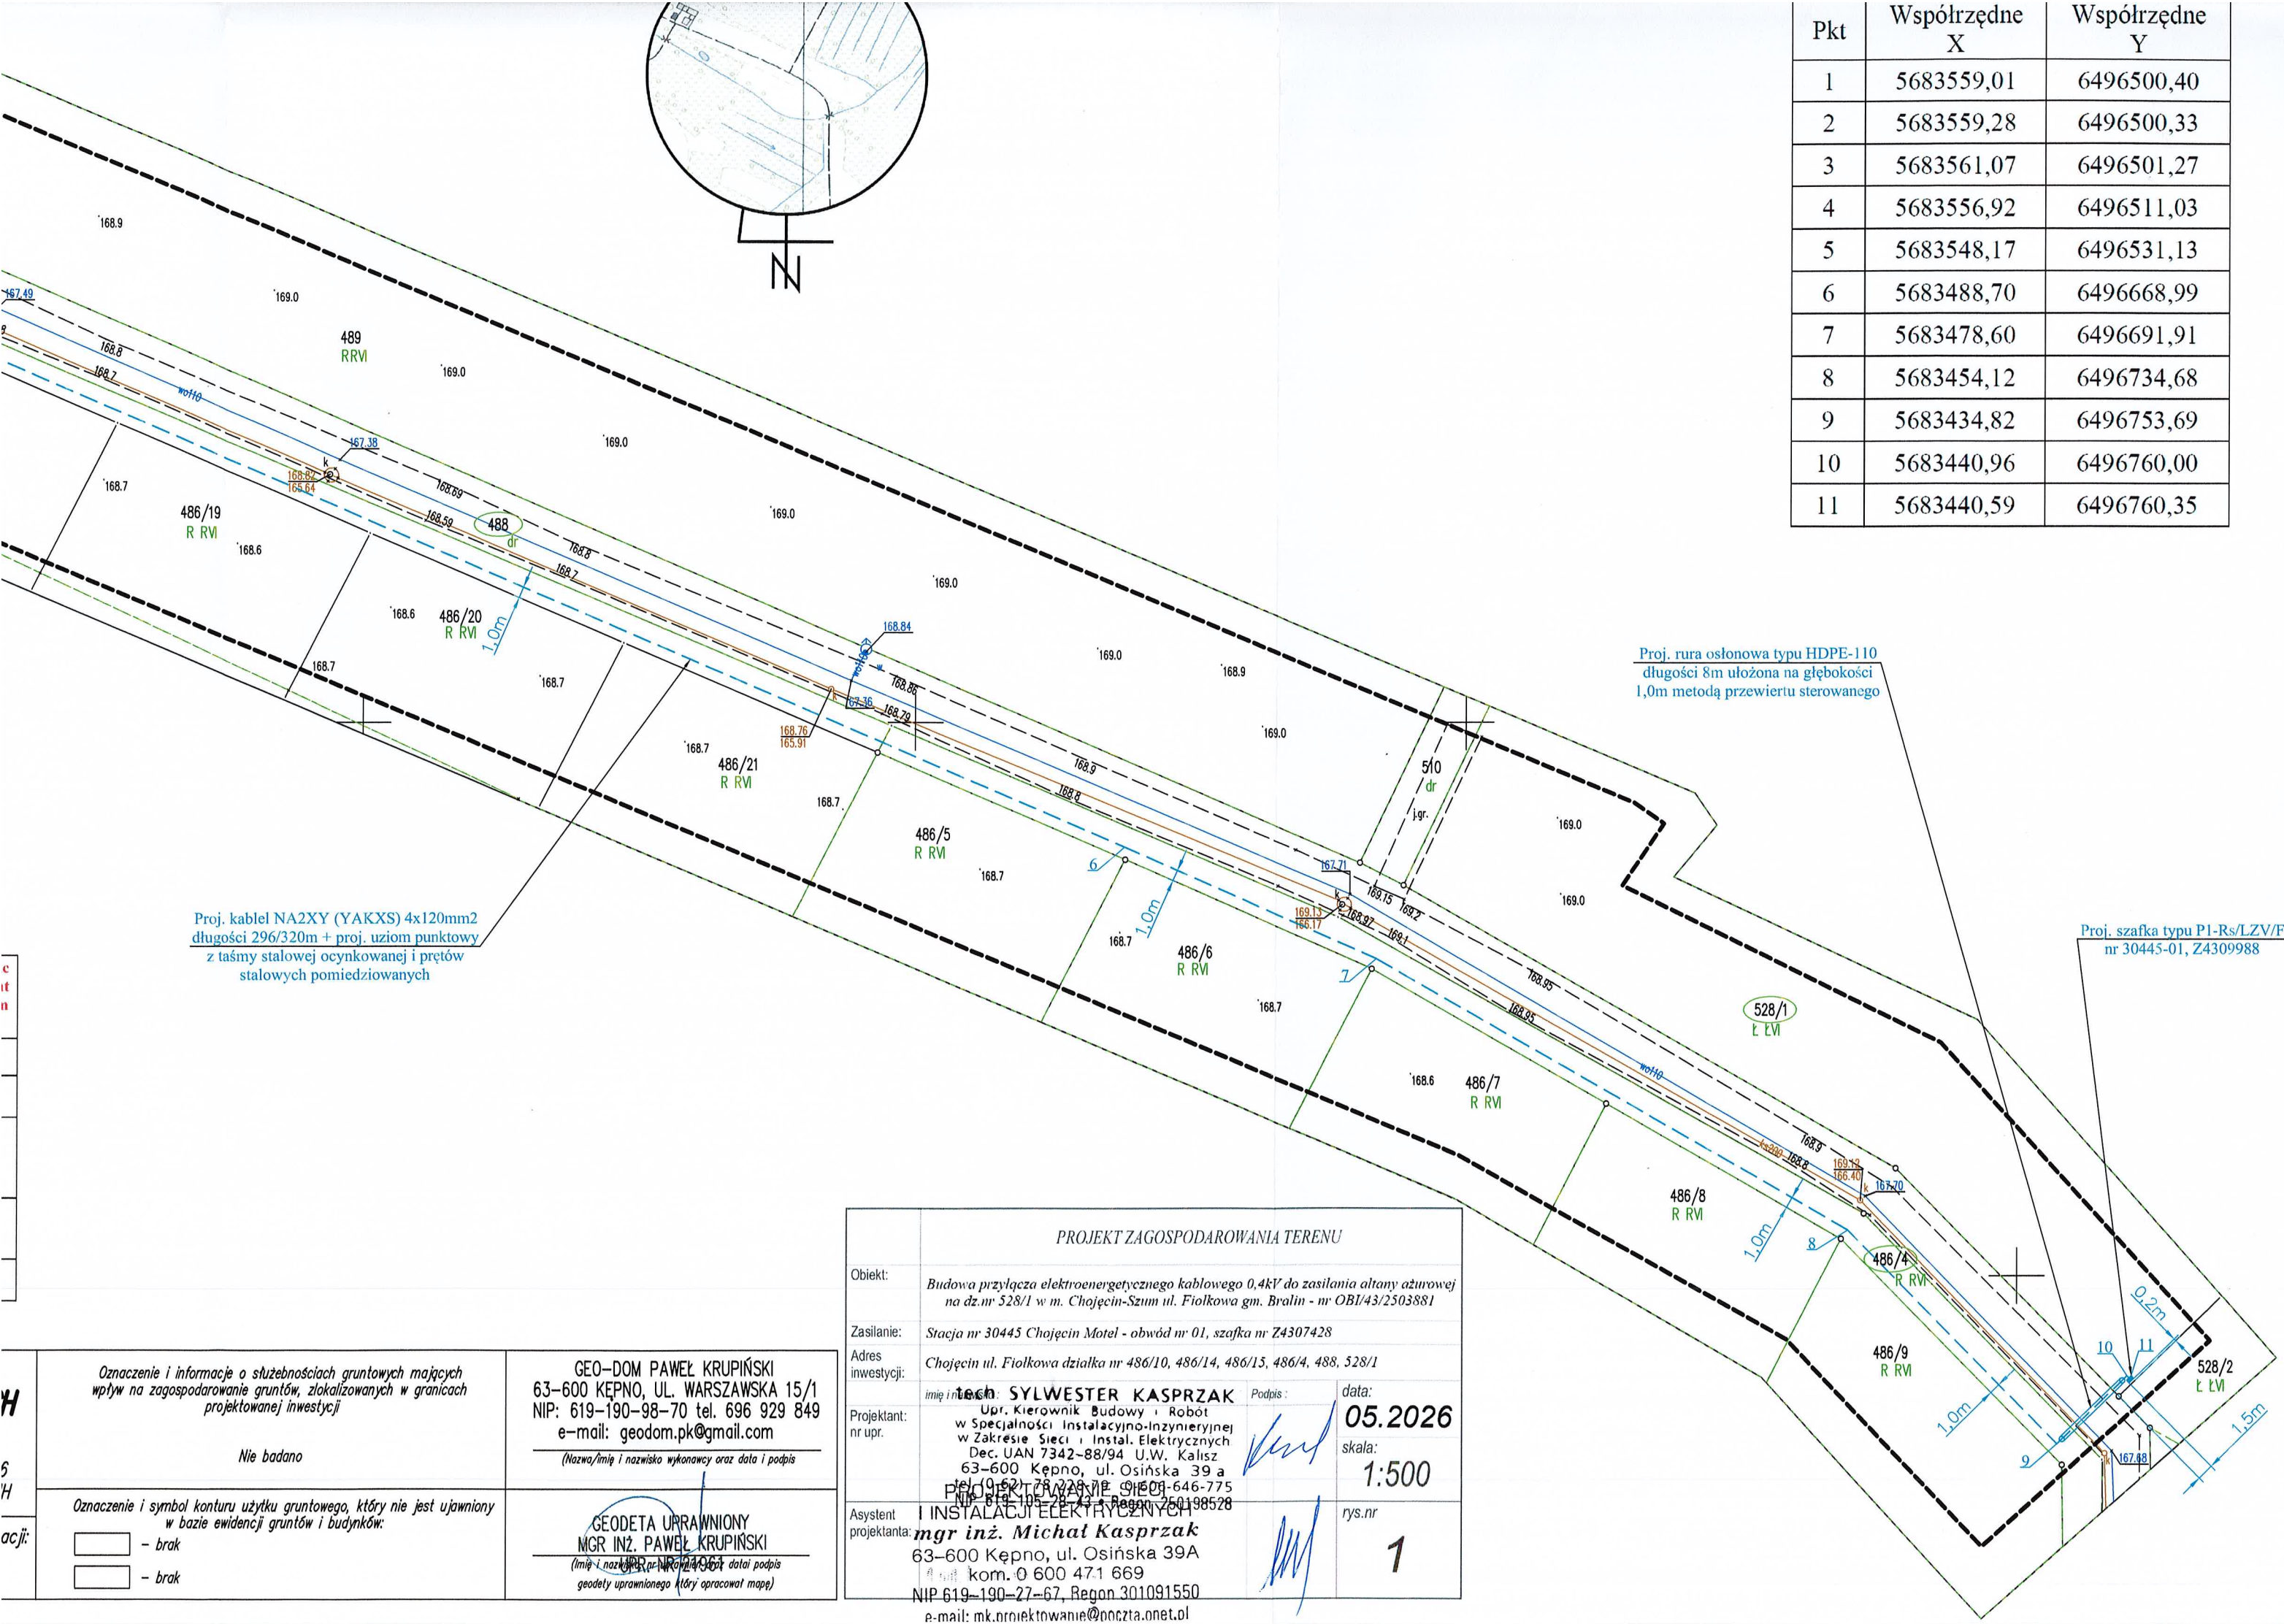

Pkt	Współrzędne X	Współrzędne Y
1	5683559,01	6496500,40
2	5683559,28	6496500,33
3	5683561,07	6496501,27
4	5683556,92	6496511,03
5	5683548,17	6496531,13
6	5683488,70	6496668,99
7	5683478,60	6496691,91
8	5683454,12	6496734,68
9	5683434,82	6496753,69
10	5683440,96	6496760,00
11	5683440,59	6496760,35

Proj. kabel NA2XY (YAKXS) 4x120mm2
długości 296/320m + proj. uziom punktowy
z taśmy stalowej ocynkowanej i prętów
stalowych pomiedziowanych


Proj. rura osłonowa typu HDPE-110
długości 8m ułożona na głębokości
1,0m metodą przewiertu sterowanego

Proj. szafka typu P1-Rs/LZV/F
nr 30445-01, Z4309988

H 6 H acji:	Oznaczenie i informacje o służebnościach gruntowych mających wpływ na zagospodarowanie gruntów, zlokalizowanych w granicach projektowanej inwestycji	GEO-DOM PAWEŁ KRUPIŃSKI 63-600 KĘPNO, UL. WARSZAWSKA 15/1 NIP: 619-190-98-70 tel. 696 929 849 e-mail: geodom.pk@gmail.com <i>(Nazwa/imię i nazwisko wykonawcy oraz data i podpis)</i>
	Nie badano	
	Oznaczenie i symbol konturu użytku gruntowego, który nie jest ujawniony w bazie ewidencji gruntów i budynków:	GEODETA UPRAWNIONY MGR INŻ. PAWEŁ KRUPIŃSKI <i>(Imię i nazwisko, nr uprawnień, data i podpis geodety uprawnionego (który opracował mapę))</i>
	- brak - brak	

PROJEKT ZAGOSPODAROWANIA TERENU			
Obiekt:	Budowa przyłącza elektroenergetycznego kablowego 0,4kV do zasilania altany ażurowej na dz.nr 528/1 w m. Chojęcin-Szum ul. Fiolkowa gm. Bralin - nr OBI/43/2503881		
Zasilanie:	Stacja nr 30445 Chojęcin Motel - obwód nr 01, szafka nr Z4307428		
Adres inwestycji:	Chojęcin ul. Fiolkowa działka nr 486/10, 486/14, 486/15, 486/4, 488, 528/1		
Projektant: nr upr.	imię i nazwisko: mgr inż. SYLWESTER KASPRZAK Upr. Kierownik Budowy i Robót w Specjalności Instalacyjno-Inżynierskiej w Zakresie Sieci i Instal. Elektrycznych Dec. UAN 7342-88/94 U.W. Kalisz 63-600 Kępno, ul. Osińska 39 a tel. 0 52 78 22 81 E. 91 609 646-775 NIP 619-190-28-44 REGON 250198528	Podpis:	data: 05.2026 skala: 1:500
Asystent projektanta:	mgr inż. Michał Kasprzak 63-600 Kępno, ul. Osińska 39A kom. 0 600 471 669 NIP 619-190-27-67, Regon 301091550 e-mail: mk.nrojektowanie@poczta.onet.pl		rys.nr 1

Proj. szafka typu P1-Rs/LZV/F
nr 30445-01, Z4309988

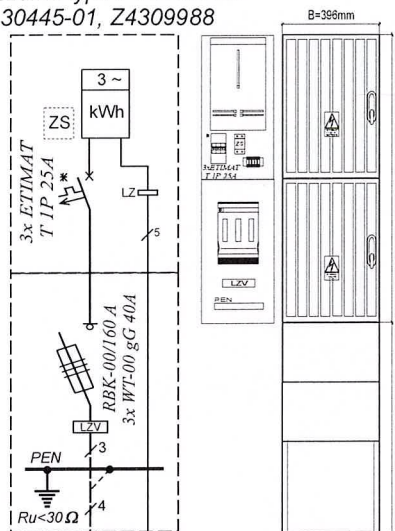


Altana na
dz. nr 528/1

Proj. kabel NA2XY (YAKXS) 4x120mm²

długości 296/320m

Istn. szafka typu P1-Rs/LZV/F
nr 30445-01, Z4307428

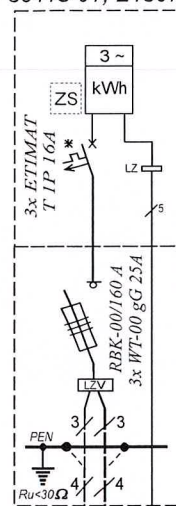

Przepompownia
na dz. nr 486/10

Istn. kabel NA2XY (YAKXS) 4x120mm²


kierunek słup nr 01/7/2

UWAGA: Po wykonaniu przyłącza należy zaktualizować schemat i opaski
kablowe w istniejącej szafce nr 30445-01, Z4307428.

W związku z brakiem możliwości wykonania uziemienia na całej
długości trasy kabla z uwagi na jego ułożenie w rurze osłonowej
metodą przewiertu i przecisku uziemienie wykonać jako punktowe
przy pomocy taśmy stalowej ocynkowanej i prętów stalowych
pomiedziowanych zgodnie z obowiązującymi standardami
ENERGA-OPERATOR S.A..

Inwestor :	ENERGA-OPERATOR S.A. ul. Marynarki Polskiej 130, 80-557 Gdańsk		
Obiekt :	Budowa przyłącza elektroenergetycznego kablowego 0,4kV do zasilania altany na dz. nr 528/1 w m. Chojęcin-Szum ul. Fiolkowa gm. Bralin - OBI/43/2503881		
Zasilanie :	Stacja nr 30445 Chojęcin Motel - obwód nr 01, szafka nr Z4307428		
Temat :	Schemat zasilania - szafka pomiarowa typu P1-Rs/LZV/F		
Projektant : nr upr.	tech SYLWESTER KASPRZAK Upr. Kierownik Budowy i Robót w Specjalności Instalacyjno-Inżynierskiej w Zakresie Sieci i Instal. Elektrycznych Dec. UAN 7342-88/94 U.W. Kalisz 63-600 Kępno, ul. Osińska 39 a tel. (0-62) 78 228-79 0-606-646-775 NIP 619-190-27-67, Regon 301091550	Podpis :	data: 05.2026
Asystent projektanta :	mgr inż. Michał Kasprzak 63-600 Kępno, ul. Osińska 39A kom. 0 600 471 669	rys.nr	2


Profil podłużny przecisku w miejscu
utwardzonego wjazdu dz.nr 486/10

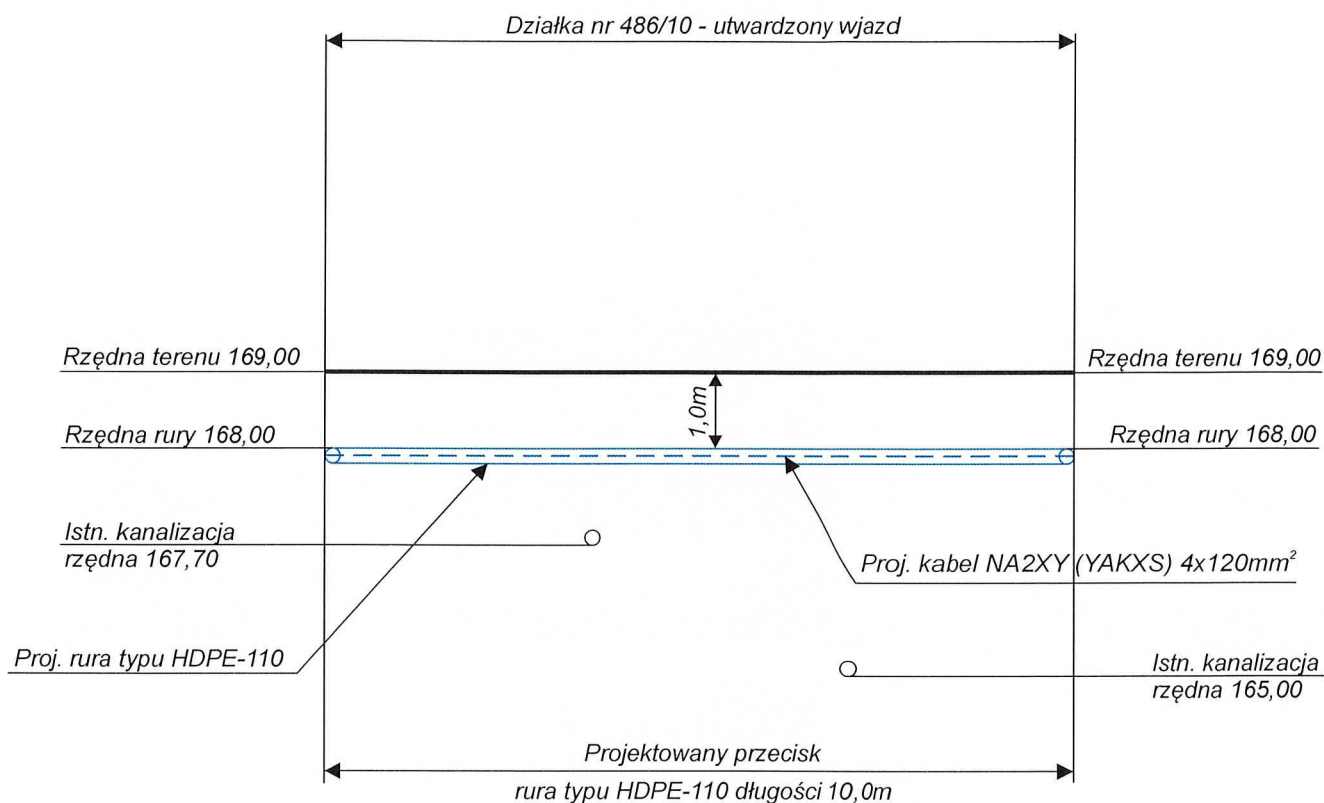

UWAGA: Rzędną istniejącej infrastruktury technicznej w miejscu skrzyżowania z projektowanym kablem przyjęto w oparciu o aktualne ukształtowanie terenu i głębokość posadowienia istniejącej sieci kanalizacyjnej.

PRZEKRÓJ PODŁUŻNY PRZECISKU - DZ.NR 486/410			
Objekt:	Budowa przyłącza elektroenergetycznego kablowego do zasilania alatanu ażurowej na dz.nr 486/10 w miejscowości Chojęcin-Szum ul. Fiolkowa gm. Bralin - OBU/43/2503881		
Adres inwestycji:	Chojęcin-Szum ul. Fiolkowa dz.nr 486/10, 486/12, 486/14, 486/15, 486/4, 488, 528/1		
Projektant: nr upr.	imię i nazwisko mgr inż. SYLWESTER KASPRZAK Upr. Kierownik Budowy i Robót w Specjalności Instalacyjno-Inżynierskiej w Zakresie Sieci i Instal. Elektrycznych Dec. UAN 7342-88/94 U.W. Kalisz 63-600 Kępno, ul. Osińska 39 a tel. (0-62) 78 228-79 0-606-646-775 NIP 619-105-28-43 • Regon 250198528	Podpis:	data: 07.2026
Asystent projektanta:	mgr inż. Michał Kasprzak 63-600 Kępno, ul. Osińska 39A kom. 0 600 471 669 NIP 619-190-27-67. Regon 301091550	rys.nr 3	skala: 1:100

Profil podłużny przewiertu sterowanego
pod drogą działka nr 488

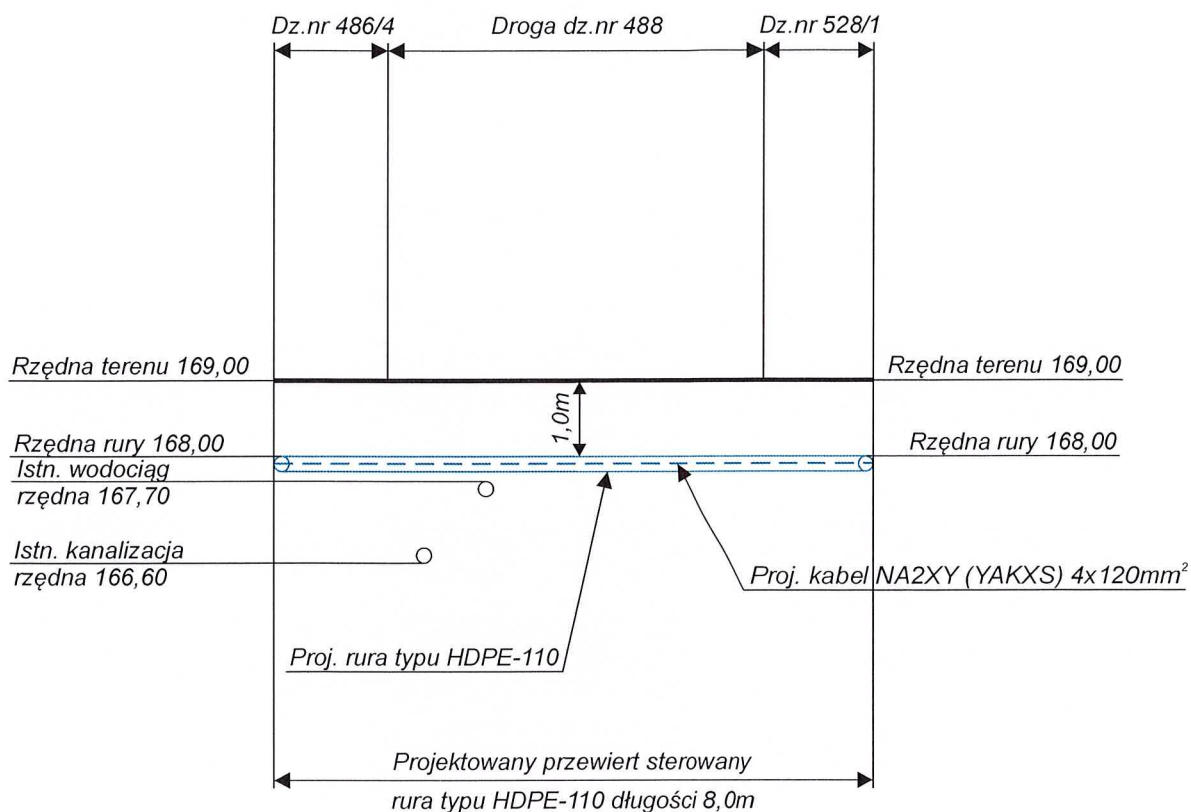

UWAGA: Rzędną istniejącej infrastruktury technicznej w miejscu skrzyżowania z projektowanym kablem przyjęto w oparciu o aktualne ukształtowanie terenu i głębokość ułożenia istniejącej sieci kanalizacyjnej i wodociągowej oraz przyjęciu ich posadowienia poniżej głębokości przemarzania gruntu.

PRZEKRÓJ PODŁUŻNY PRZEWIERTU - DROGA DZ.NR 488			
Obiekt:	Budowa przyłącza elektroenergetycznego kablowego do zasilania alatanu ażurowej na dz.nr 486/10 w miejscowości Chojęcin-Szum ul. Fiolkowa gm. Bralin - OBI/43/2503881		
Adres inwestycji:	Chojęcin-Szum ul. Fiolkowa dz.nr 486/10, 486/12, 486/14, 486/15, 486/4, 488, 528/1		
Projektant: nr upr.	imię i nazwisko mgr inż. SYLWESTER KASPRZAK Upr. Kierownik Budowy i Robot w Specjalności Instalacyjno-Inżynierskiej w Zakresie Sieci i Instal. Elektrycznych Dec. UAN 7342-88/94 U.W. Kalisz 63-600 Kępno, ul. Osińska 39 a tel. (0-62) 78 228-79 0-606-646-775 NIP 619-190-27-67, Regon 301091550	Podpis:	data: 07.2026
Asystent projektanta:	mgr inż. Michał Kasprzak 63-600 Kępno, ul. Osińska 39A kom. 0 600 471 669		skala: 1:100
			rys.nr 4