

Mapa do celów projektowych
skala 1:500

województwo: kujawsko-pomorskie dz. 4/1, wg zakresu
powiat: włocławski Sekcja: 6.179.27.13.1.1; 13.1.2
gmina: 041812_5 Lubraniec 6.179.27.13.1.3; 13.1.4
obręb: 041812_5.0013 Janiszewo GEO.6640.2472.2026
układ współrzędnych: PL-2000
układ wysokościowy: PL-EVRF2007-NH

Mapa aktualna w oznaczonym zakresie na dzień 13.08.2026 r.

----- oznaczenie obszaru, który był przedmiotem aktualizacji

Mapa została opracowana bez ustalenia służebności gruntowych.

sporządził: **GEO-MILA USŁUGI GEODEZYJNE**
Paweł Świerski
ul. Szkolna 17, 87-851 Boniewo
NIP 8883022807, REGON 341250336
tel. 661 999 975

GEODETA
mgr inż. Paweł Świerski
upr. nr 22761

Oświadczam, że niniejszy dokument został opracowany w wyniku prac geodezyjnych i kartograficznych, których rezultaty zawiera operat techniczny, który uzyskał pozytywny wynik weryfikacji. Jestem świadomy odpowiedzialności karnej za złożenie fałszywego oświadczenia.	
Identyfikator zgłoszenia prac geodezyjnych	GEO.6640.2472.2026
Organ Służby Geodezyjnej i Kartograficznej, który otrzymał zgłoszenie prac geodezyjnych	Starosta Włocławski
Wykonawca prac geodezyjnych	GEO-MILA Usługi Geodezyjne Paweł Świerski
Nr oraz data sporządzenia dokumentu zawierającego wynik pozytywnej weryfikacji operatu technicznego	Protokół weryfikacji GEO.6640.2472.2026_1 z dnia 21.08.2026 r.
Imię i nazwisko oraz nr uprawnień zawodowych kierownika prac geodezyjnych	Paweł Świerski Nr uprawnień 22761

GEODETA
mgr inż. Paweł Świerski
upr. nr 22761

Nie wyklucza się istnienia w terenie innych, niż wykazanych na niniejszej mapie urządzeń podziemnych, które nie były zgłoszone do inwentaryzacji lub o których brak jest informacji w instytucjach branżowych



Poświadczam, że kopia mapy do celów projektowych jest zgodna z oryginałem

PROJEKTANT:

mgr inż. Krzysztof Dmoch

Krzysztof Dmoch
uprawnienia budowlane
do projektowania bez ograniczeń
w spec. instalacyjno - inżynierskiej
w zakresie sieci, instalacji i urządzeń
elektrycznych i elektroenergetycznych
nr ewid.: KUP/0073/POOE/04

Szczegóły lokalizacji
szafki kablowo-pomiarowej P1-Rs/LZV/F

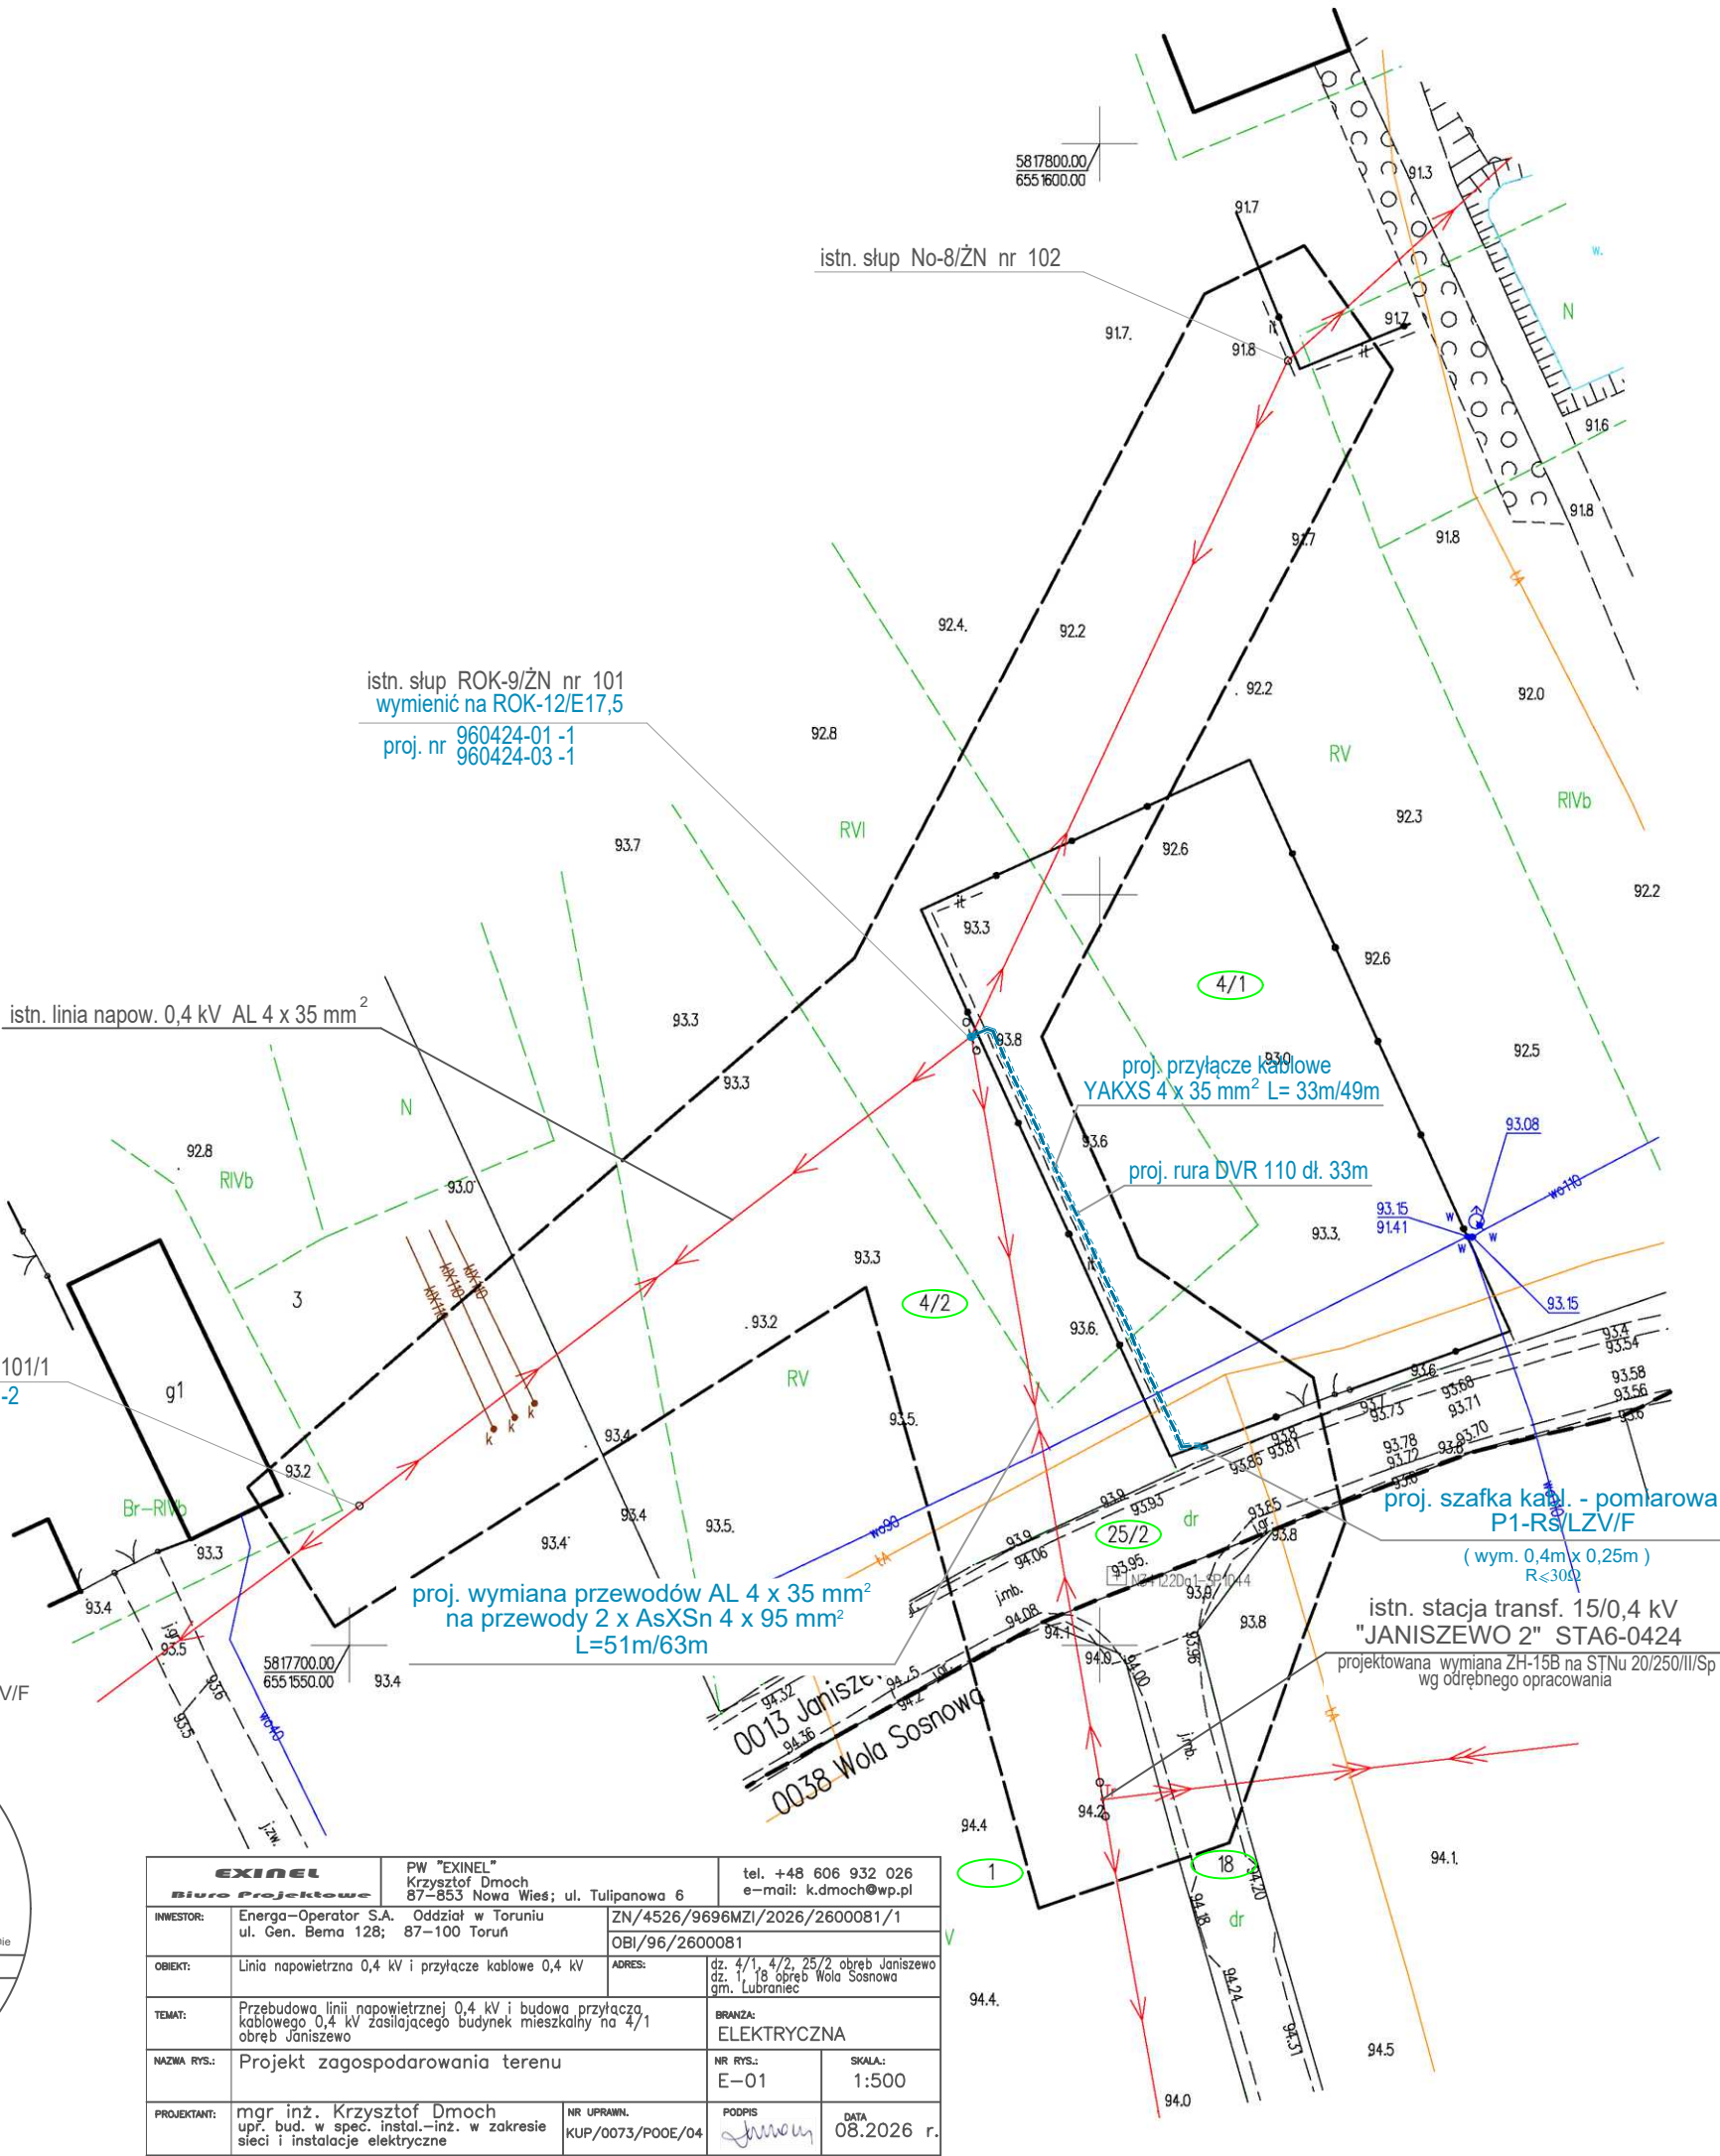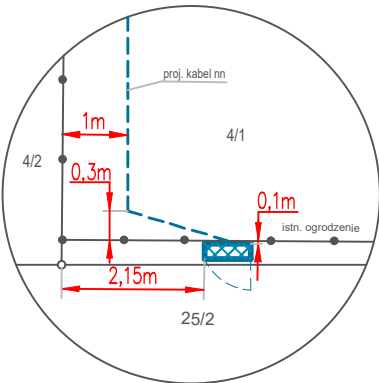

EXINEL Biuro Projektowe		PW "EXINEL" Krzysztof Dmoch 87-853 Nowa Wieś; ul. Tulipanowa 6	tel. +48 606 932 026 e-mail: k.dmoch@wp.pl
INWESTOR:	Energa-Operator S.A. Oddział w Toruniu ul. Gen. Bema 128; 87-100 Toruń	ZN/4526/9696MZI/2026/2600081/1 OBI/96/2600081	
OBIEKT:	Linia napowietrzna 0,4 kV i przyłącze kablowe 0,4 kV	ADRES:	dz. 4/1, 4/2, 25/2 obręb Janiszewo dz. 1, 18 obręb Wola Sosnowa gm. Lubraniec
TEMAT:	Przebudowa linii napowietrznej 0,4 kV i budowa przyłącza kablowego 0,4 kV zasilającego budynek mieszkalny na 4/1 obręb Janiszewo	BRANŻA:	ELEKTRYCZNA
NAZWA RYS.:	Projekt zagospodarowania terenu	NR RYS.:	E-01
PROJEKTANT:	mgr inż. Krzysztof Dmoch upr. bud. w spec. instal.-inz. w zakresie sieci i instalacje elektryczne	NR UPRAWN.	KUP/0073/POOE/04
		PODPIS	<i>Krzysztof Dmoch</i>
		SKALA:	1:500
		DATA	08.2026 r.