


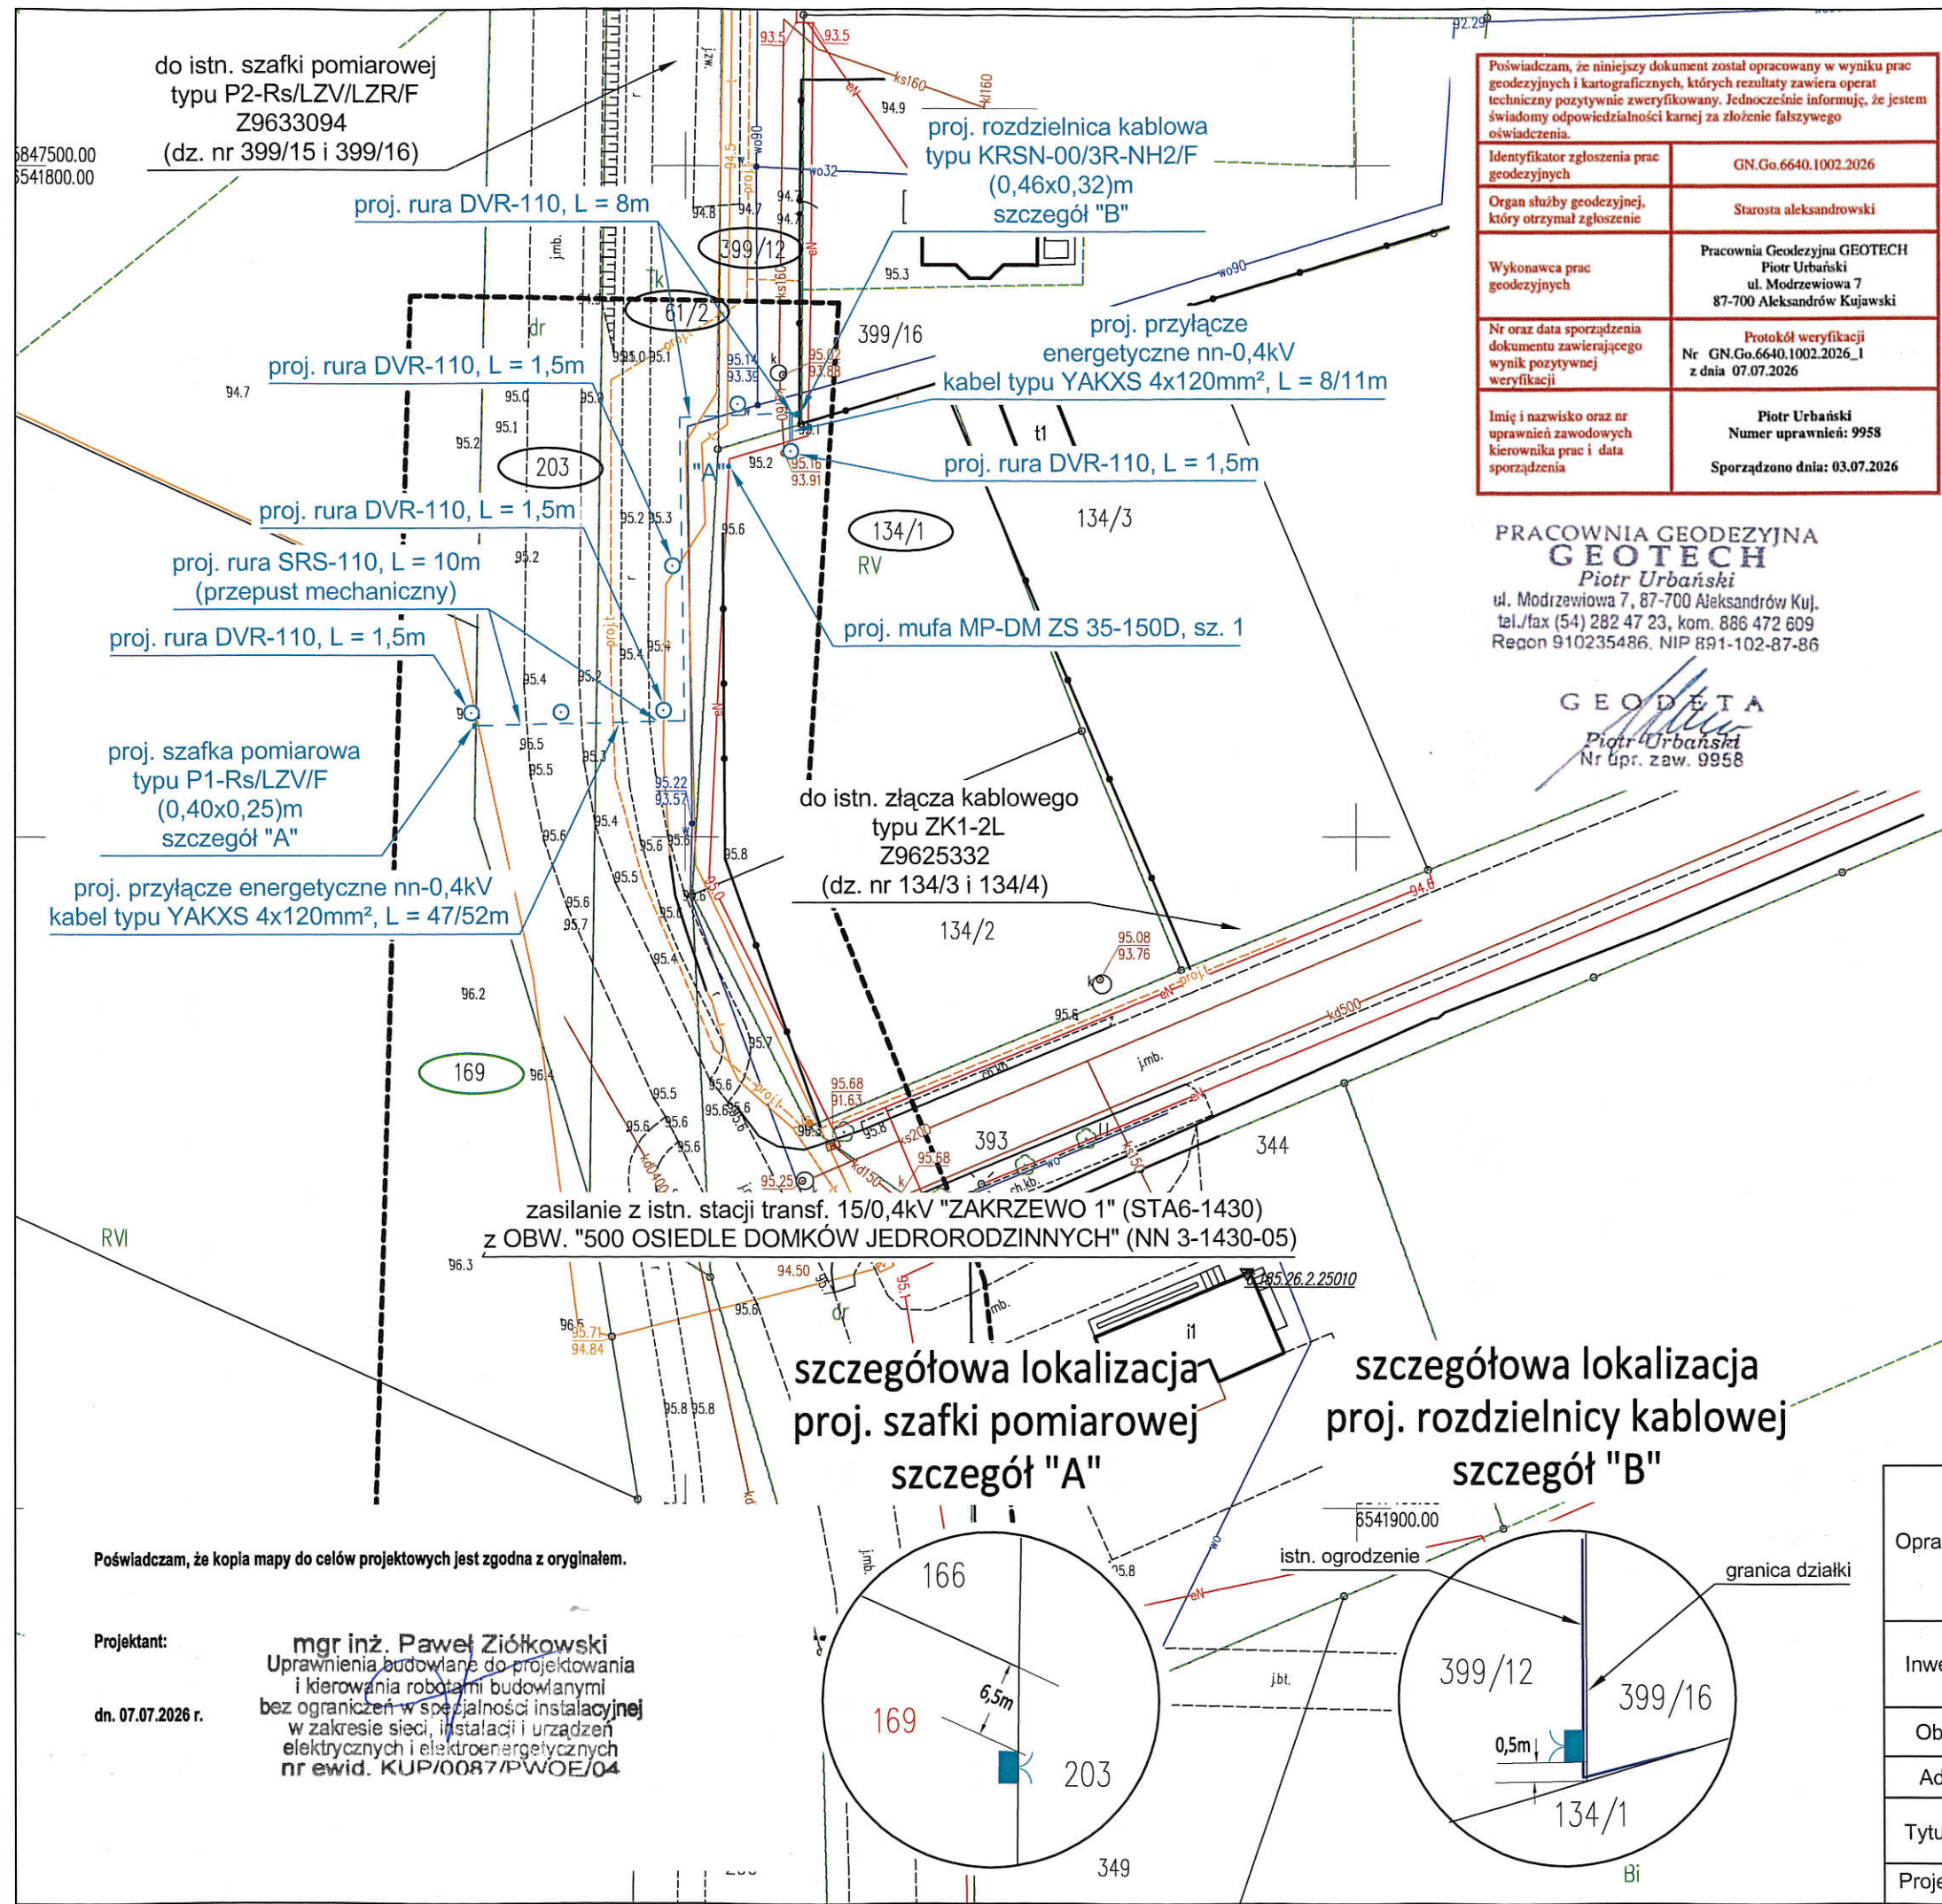

Poświadczam, że niniejszy dokument został opracowany w wyniku prac geodezyjnych i kartograficznych, których rezultaty zawiera operat techniczny pozytywnie zweryfikowany. Jednocześnie informuję, że jestem świadomy odpowiedzialności karnej za złożenie fałszywego oświadczenia.	
Identyfikator zgłoszenia prac geodezyjnych	GN.Go.6640.1002.2026
Organ służby geodezyjnej, który otrzymał zgłoszenie	Starosta aleksandrowski
Wykonawca prac geodezyjnych	Pracownia Geodezyjna GEOTECH Piotr Urbański ul. Modrzewiowa 7 87-700 Aleksandrów Kujawski
Nr oraz data sporządzenia dokumentu zawierającego wynik pozytywnej weryfikacji	Protokół weryfikacji Nr GN.Go.6640.1002.2026_1 z dnia 07.07.2026
Imię i nazwisko oraz nr uprawnień zawodowych kierownika prac i data sporządzenia	Piotr Urbański Numer uprawnień: 9958 Sporządzono dnia: 03.07.2026

PRACOWNIA GEODEZYJNA
GEOTECH
Piotr Urbański
ul. Modrzewiowa 7, 87-700 Aleksandrów Kuj.
tel./fax (54) 282 47 23, kom. 886 472 609
Regon 910235486, NIP 891-102-87-86

GEODETA
Piotr Urbański
Nr upr. zaw. 9958


MAPA DO CELÓW PROJEKTOWYCH

Skala 1: 500
Obręb: 040109_2.0017 ZAKRZEWO
dz: 169 (w/g zakresu),
Jedn. Ewid. 040109_2 gmina Zakrzewo
Powiat: aleksandrowski
woj: kujawsko-pomorskie
Mapa w oznaczonym zakresie
stan na dzień: 03.07.2026 r.
Rej : GN.Go.6640.1002.2026
Układ współrzędnych PL 2000/18 ;
Układ wysokościowy: EVRF 2007
Geodezyjny układ odniesienia PL-ETRF2000
Przedmiotowa mapa do celów projektowych została wykonana bez ustalenia obciążeń służebnościami gruntowymi ujawnionymi w księgach wieczystych
Zakres aktualizacji: _____
Nie wyklucza się istnienia w terenie innych niż wykazanych na niniejszej mapie urządzeń podziemnych, które nie były zgłoszone do inwentaryzacji geodezyjnej.
Mapę opracował: Piotr Urbański w dniu 03.07.2026
Kierownik prac: Piotr Urbański nr upr. 9958


Poświadczam, że kopia mapy do celów projektowych jest zgodna z oryginałem.

Projektant:
mgr inż. Paweł Ziółkowski
Uprawnienia budowlane do projektowania i kierowania robotami budowlanymi bez ograniczeń w specjalności instalacyjnej w zakresie sieci, instalacji i urządzeń elektrycznych i elektroenergetycznych nr ewid. KUP/0087/PWOE/04
dn. 07.07.2026 r.

szczegółowa lokalizacja
proj. szafki pomiarowej
szczegół "A"

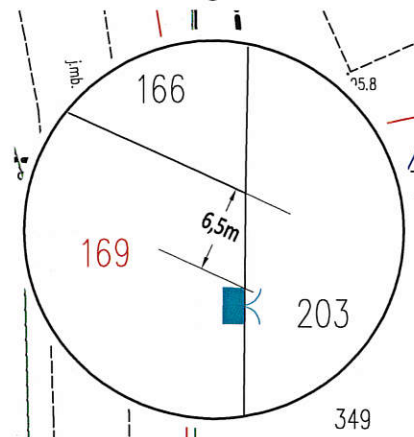

szczegółowa lokalizacja
proj. rozdzielnic kablowej
szczegół "B"

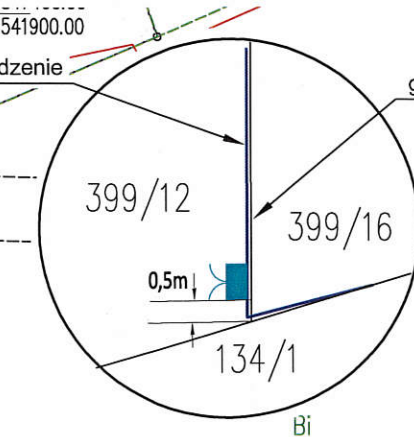

Opracował	AMPERVOLT Sp. z o.o. ul. Igłasta 10 87-800 Włocławek e-mail: ampervolt.biuro@wp.pl	Rys. E-01
		Skala 1:500
		OBI/96/2600969
Inwestor	Energa-Operator S.A. Oddział w Toruniu Rejon Dystrybucji w Radziejowie ul. Brzeska 19, 88-200 Radziejów	Branża elektryczna
Obiekt	Przyłącze energetyczne nn	Data: 07.2026r.
Adres	Zakrzewo dz. nr 169, gm. Zakrzewo	Podpis: <i>[Signature]</i>
Tytuł rys.	Plan zagospodarowania terenu	
Projektant	mgr inż. Paweł Ziółkowski Upr. Nr KUP/0087/PWOE/04	