


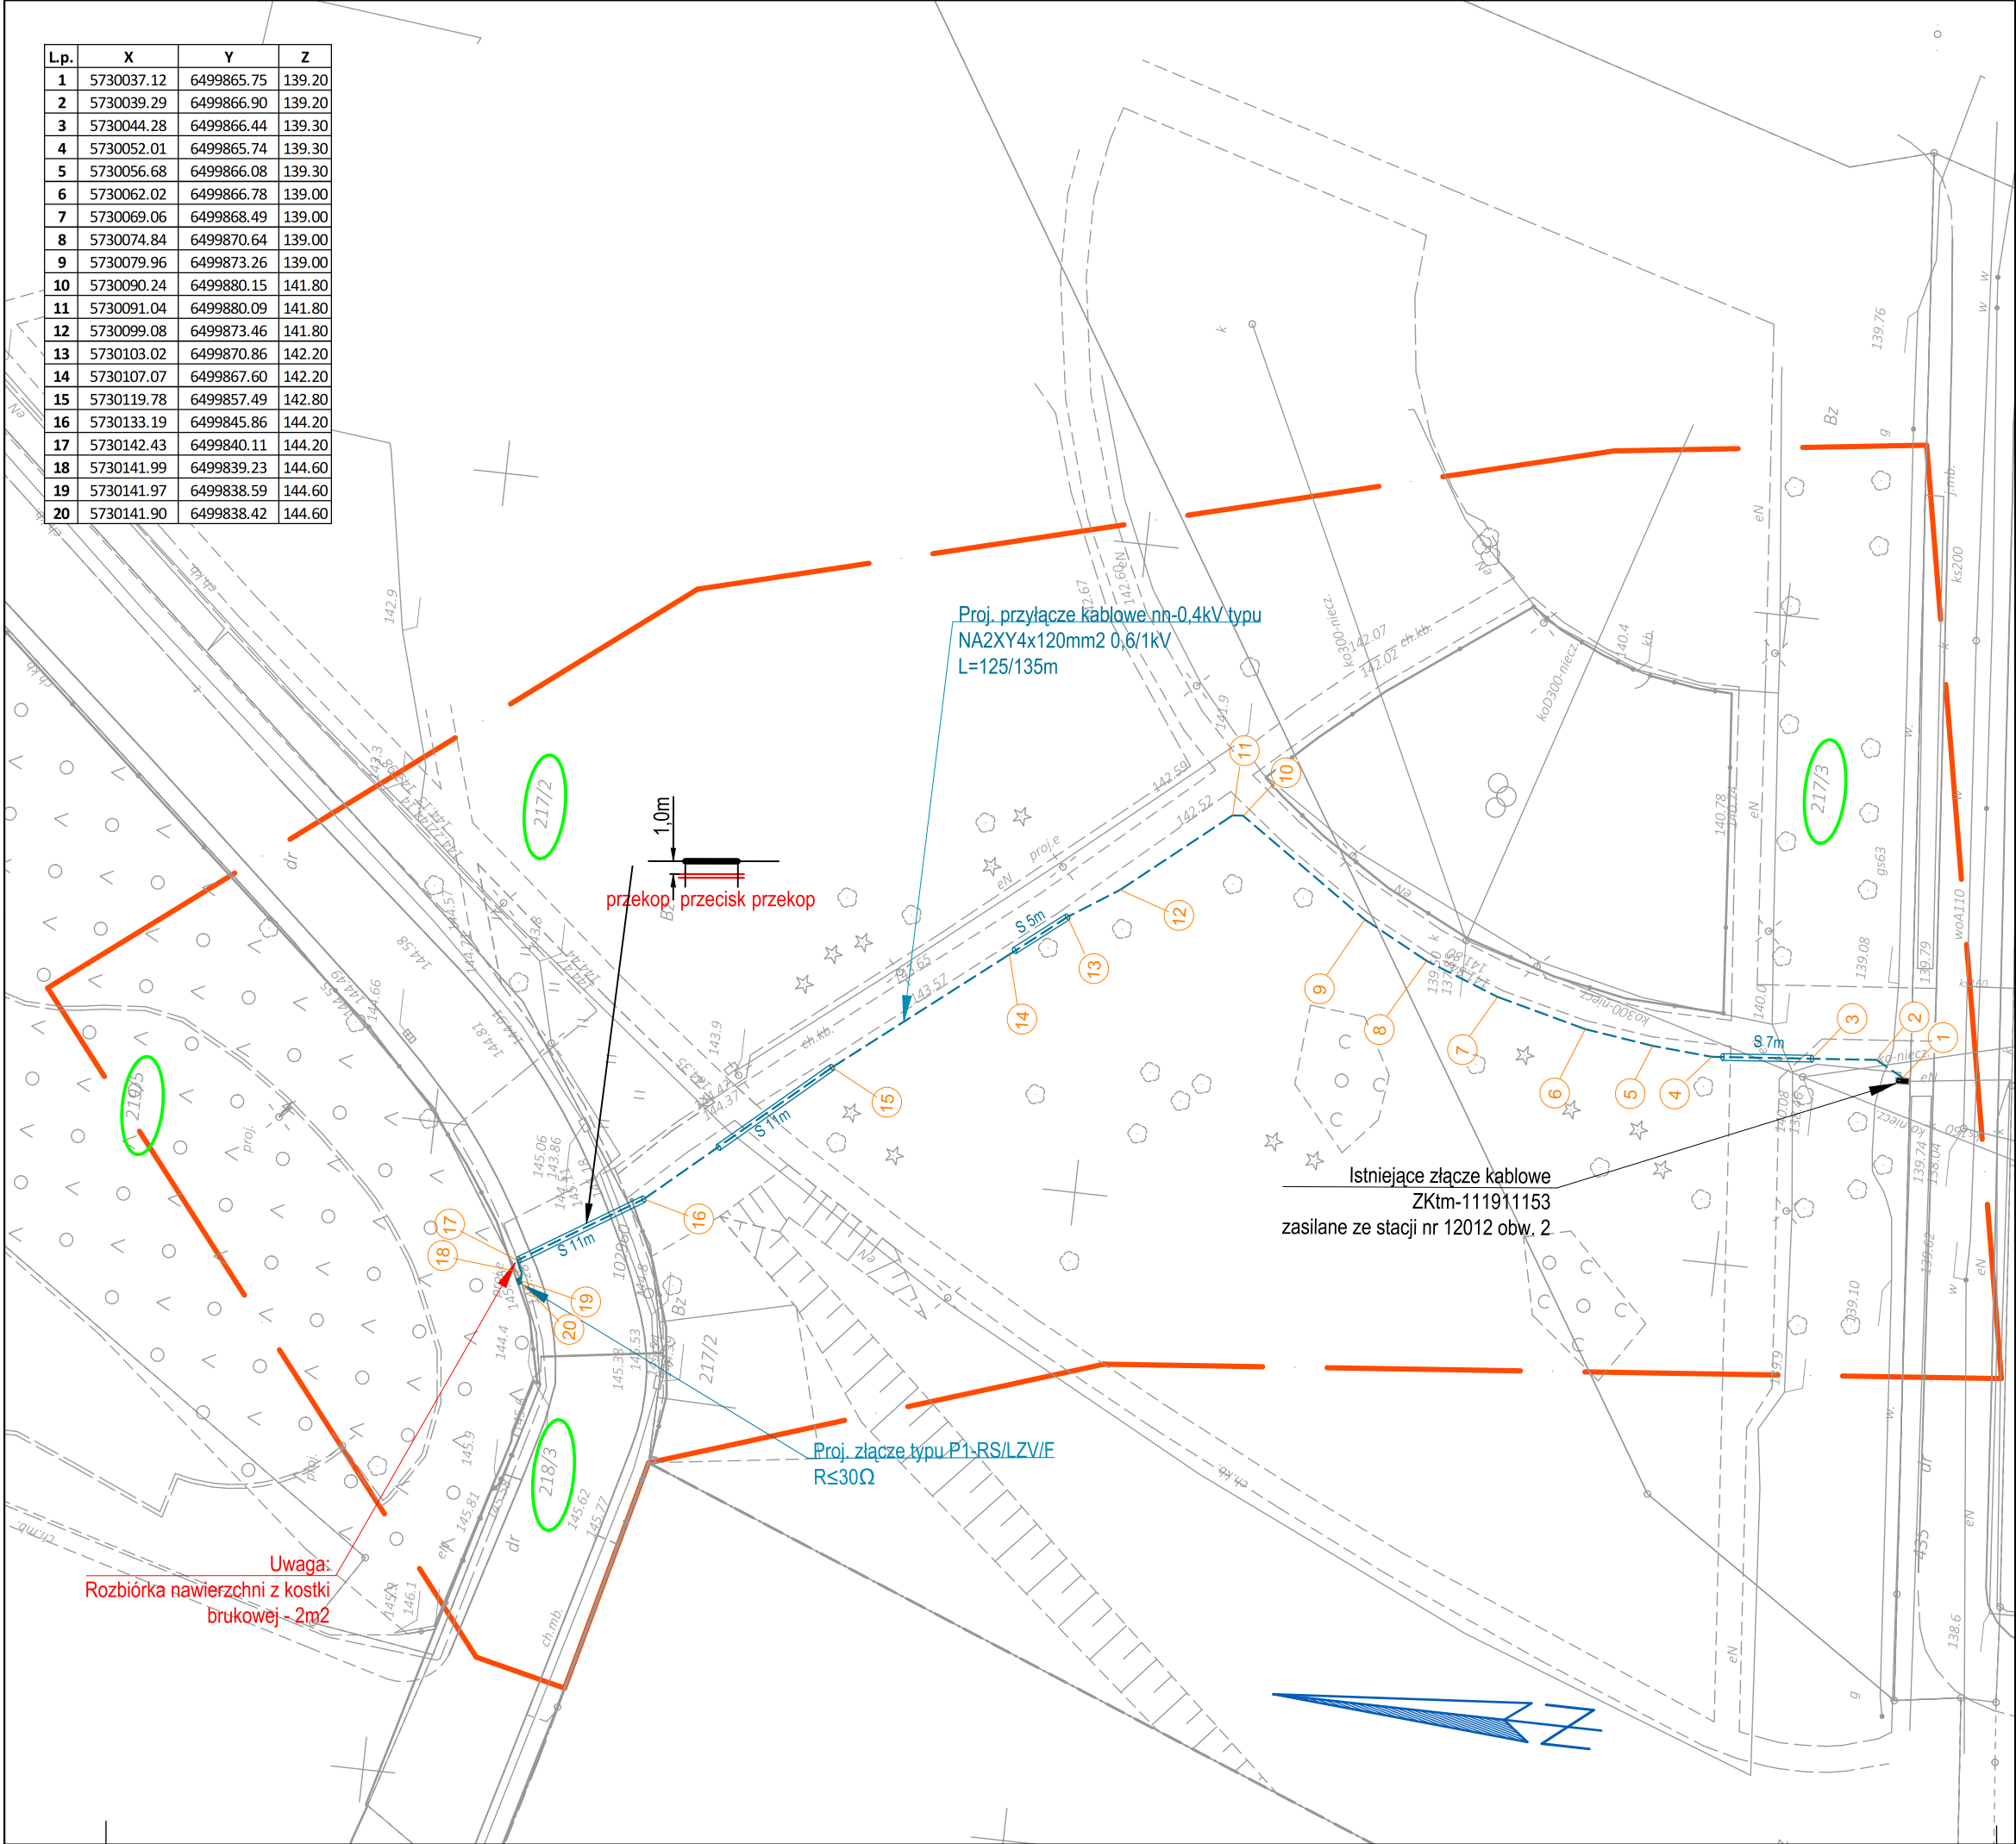

L.p.	X	Y	Z
1	5730037.12	6499865.75	139.20
2	5730039.29	6499866.90	139.20
3	5730044.28	6499866.44	139.30
4	5730052.01	6499865.74	139.30
5	5730056.68	6499866.08	139.30
6	5730062.02	6499866.78	139.00
7	5730069.06	6499868.49	139.00
8	5730074.84	6499870.64	139.00
9	5730079.96	6499873.26	139.00
10	5730090.24	6499880.15	141.80
11	5730091.04	6499880.09	141.80
12	5730099.08	6499873.46	141.80
13	5730103.02	6499870.86	142.20
14	5730107.07	6499867.60	142.20
15	5730119.78	6499857.49	142.80
16	5730133.19	6499845.86	144.20
17	5730142.43	6499840.11	144.20
18	5730141.99	6499839.23	144.60
19	5730141.97	6499838.59	144.60
20	5730141.90	6499838.42	144.60

MAPA DO CELÓW PROJEKTOWYCH
SKALA 1:500

Województwo: wielkopolskie
Powiat: ostrowski
Jednostka ewidencyjna: 301702_4 - Miasto Nowe Skalmierzyce
Obręb ewidencyjny: 0001 - NOWE SKALMIERZYCE

Identyfikator zgłoszenia prac geodezyjnych: GGO.6640.1016.2026
Numer księgi robót wykonawcy: 60g/2026
Nazwa układu współrzędnych prostokątnych płaskich: "2000" strefa 6
Nazwa układu wysokości: "PL-EVRF2007-NH"
Obszar aktualizacji:

Ostrów Wielkopolski, dnia: 11.03.2026 r.

Wykonawca


GEODEZJA
ul. Powstania Listopadowego 16
63-400 Ostrów Wielkopolski
tel. 503-72-74-62
NIP: 622-228-87-95 R-N: 300143747

GEODETA UPRAWNIONY
mgr inż. Maciej Kłakulak
upr. zaw. nr 18567



mgr inż. Krzysztof Just
Dział: Budowa, ul. Powstania Listopadowego 16, 63-400 Ostrów Wielkopolski
T. 732 043 246 biuro@gej.pl

ZA ZGODNOŚĆ Z ORYGINAŁEM

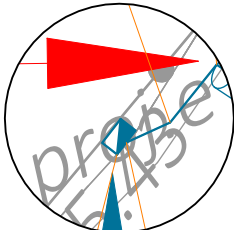

Szczegół posadowienia złącza w skali 1:100

Oświadczam, że operat techniczny zawierający rezultaty prac geodezyjnych i karograficznych w wyniku których powstał niniejszy dokument uzyskał pozytywny wynik weryfikacji. Jednocześnie informuję, że jestem świadomy odpowiedzialności karnej za złożenie fałszywego oświadczenia.

Identyfikator prac geodezyjnych GGO.6640.1016.2026

Organ Służby Geodezyjnej i Kartograficznej, który otrzymał zgłoszenie prac geodezyjnych Starosta Ostrowski

Wykonawca prac geodezyjnych GEODEZJA ul. Powstania Listopadowego 16 63-400 Ostrów Wielkopolski REGON 300143747

Numer oraz data sporządzenia dokumentu potwierdzającego wynik pozytywnej weryfikacji GGO.6640.1016.2026 13.04.2026

Imię i nazwisko oraz numer uprawnień zawodowych kierownika prac geodezyjnych Maciej Kłakulak upr. zaw. nr 18567

Legenda:

---	Projektowane przyłącze kablowe nn 0,4kV NA2XY 4x120mm ² L=125m/135m
S	Projektowana rura osłonowa SRS-110 (przecisk) L=34m
■	Projektowane złącza kablowe P1-Rs - 1kpl.

biuro projektowe
Usługi Elektryczne Krzysztof Just
ul. Kłobucka 2 63-400 Ostrów Wielkopolski
T. 732 043 246 biuro@gej.pl



Plan zagospodarowania terenu do numeru zadania inwestycyjnego
OB/41/2502418
nr umowy: KJ06758/25 ZN/74194141M2/2025/2502418/1

inwestor
ENERGA-OPERATOR S.A. z siedzibą w Gdarisku
ul. Marynarki Polskiej 130, 80-557 Gdańsk

projektant
mgr inż. Krzysztof Just
nr upr. WKP/0175/POD.09

asystent projektanta
mgr inż. Krzysztof Spala

lokalizacja proj. obiektów
Nowe Skalmierzyce, dz. 217/2, 217/3, 218/3, 219/5

nr proj	data	skala	rys. nr
4564	XII.2025	1:500	E-01