



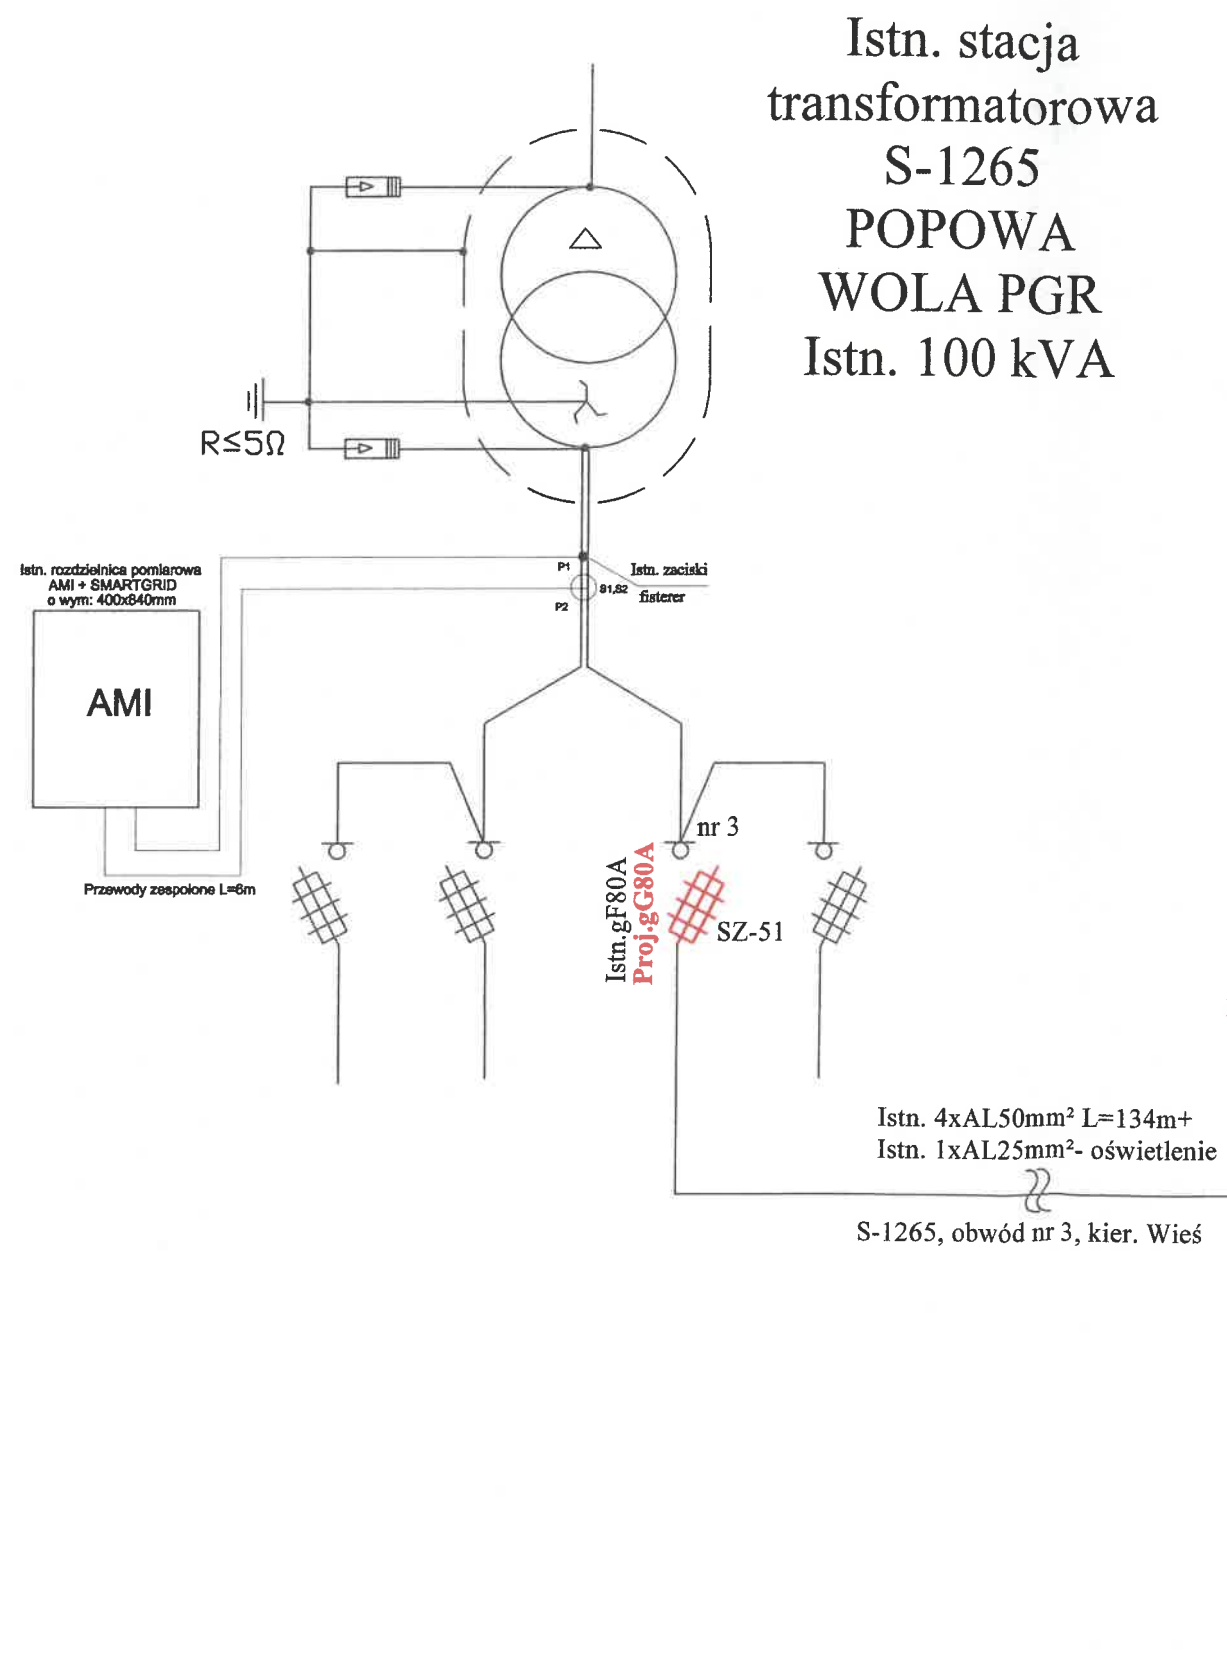

Z6507669
Proj. P1-Rs/LZV/LZR/F

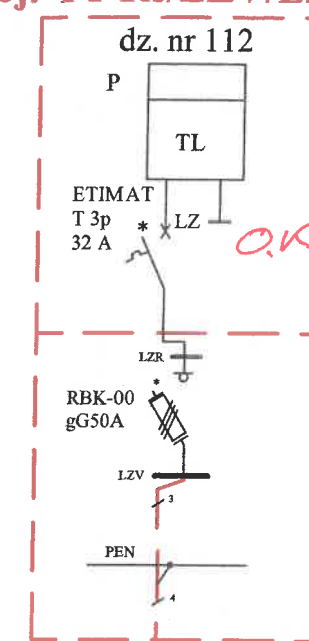

Proj. NA2XY4x120mm² L=86/103m

Tytuł opracowania:		EL-WK Projekt sp. z o.o.	
Projekt budowlany zasilania przepompowni ścieków w m. Popowa Wola, dz. nr 112, gm. Dźwierzuty		11-041 Dłztyń, Ul. Żurawia 24c/1	
Tytuł rysunku:		OBI/65/2502961	Rys. nr E-2
Schemat ideowy zasilania			
Imię i nazwisko	Nr uprawnień	Data	Podpis
mgr inż. Tomasz Dąbrowski	WAM/0147/POOE/13	08.2026	

MAPA DO CELÓW PROJEKTOWYCH		
Jednostka swiadczenia	Identyfikator	281702_2
Obręb ewidencyjny	Nazwa	Dźwierzuty
Działka nr	Identyfikator	281702_2.0012
Skala mapy	Nazwa	Popowa Wola
Selekcja mapy		72.111.112
Układ współrzędnych		1:500
Id. zgłosz. pracy geod.		7.207.21.02.4.1
		PL-2000/21
		PL-EVRF2007-NH
		Gg.6641.3047.2025
Granica obszaru aktualizacji		
Informacje o służbnościach gruntowych mających wpływ na zagospodarowanie gruntów, zlokalizowanych w granicach projektowanej inwestycji		
Mapa do celów projektowych została wykonana bez ustalenia służbności gruntowych.		
Data opracowania mapy		
19.05.2026r.		
Imię i nazwisko osoby która opracowała mapę:		
Mariusz Mączewski nr upr. Zaw. 19959		
Imię i nazwisko kierownika prac:		
Mariusz Mączewski nr upr. Zaw. 19959		
Nazwa wykonawcy prac geodezyjnych:		
GEOKLASA GEODEZJA I KLASYFIKACJA GRUNTÓW MARIUSZ MACZEWSKI		
Ul. Gen. Stanisława Maczka 26 lok 28; 10-693 Olsztyn		
Tel. 606571814, email: geoklasa@interia.pl		
NIP:7391807258 REGON 280418320		

Uwaga:
1. Granice działek naniesione są na podstawie danych uzyskanych z pomiarów bezpośrednich
otrzymanych z PODGIK w Szczycie.
2. Oznaczenie użytków gruntowych opisane jest na podstawie aktualnej ewidencji gruntów.
3. Nie wykluca się istnienia w terenie urządzeń podziemnych ułożonych i nie zgłoszonych do
inwentaryzacji geodezyjnej. Obiekty budowlane wymagające pozwolenia na budowę podlegają
geodezyjnemu wytyczeniu w terenie, a po ich wybudowaniu geodezyjnej inwentaryzacji
powykonawczej obejmującej położenie ich na gruncie.


Olsztyn, 19.05.2026r.

Oświadczam, że niniejszy dokument został opracowany w wyniku prac geodezyjnych i
kartograficznych, których rezultat zawiera pozytywnie zweryfikowany opis techniczny.
Jestem świadomy odpowiedzialności karnej za złożenie fałszywego oświadczenia.


Identyfikator zgłoszenia prac geodezyjnych	Gg.6641.3047.2025
Organ prowadzący państwowy zasób geodezyjny i kartograficzny	STAROSTA SZCZYCIEŃSKI
Numer oraz data sporządzenia pozytywnego protokołu weryfikacji	Gg.6641.3047.2025_1 z dnia 19.05.2026r.
Imię i nazwisko oraz nr. uprawnień zawodowych kierownika prac	Mariusz Mączewski Nr uprawnień 19959

Oświadczam, że treść mapy na której wykonano niniejszy
projekt jest zgodna z treścią mapy do celów projektowych
opracowanej w wyniku prac geodezyjnych i kartograficznych
złożonych do Starostwa Powiatowego w Szczycie,
poświadczanej przez wykonawcę prac.
Identyfikator zgłoszenia prac geodezyjnych
Gg.6641.3047.2025 w dn. 19.05.2026r.

mgr inż. Tomasz Dąbrowski
WAM/0147/POE/13
(imię i nazwisko projektanta)

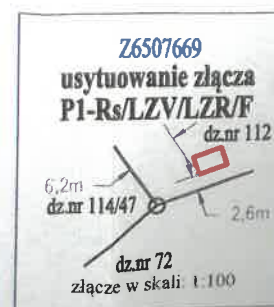

Tytuł opracowania:		EL-VK Projekt sp. z o.o.	
Projekt budowlany zasilenia przepompowni ścieków w m. Popowa Wola, dz. nr 112, gm. Dźwierzuty		11-041 Olsztyn, Ul. Żurawia 24c/1	
Tytuł rysunku:		OBI/65/2502961	Rys. nr E-1
Projekt zagospodarowania terenu		Skala: 1:500	Podpis
Imię i nazwisko		Data	
Projektant: mgr inż. Tomasz Dąbrowski		08.2026	
Nr uprawnień		WAM/0147/POE/13	

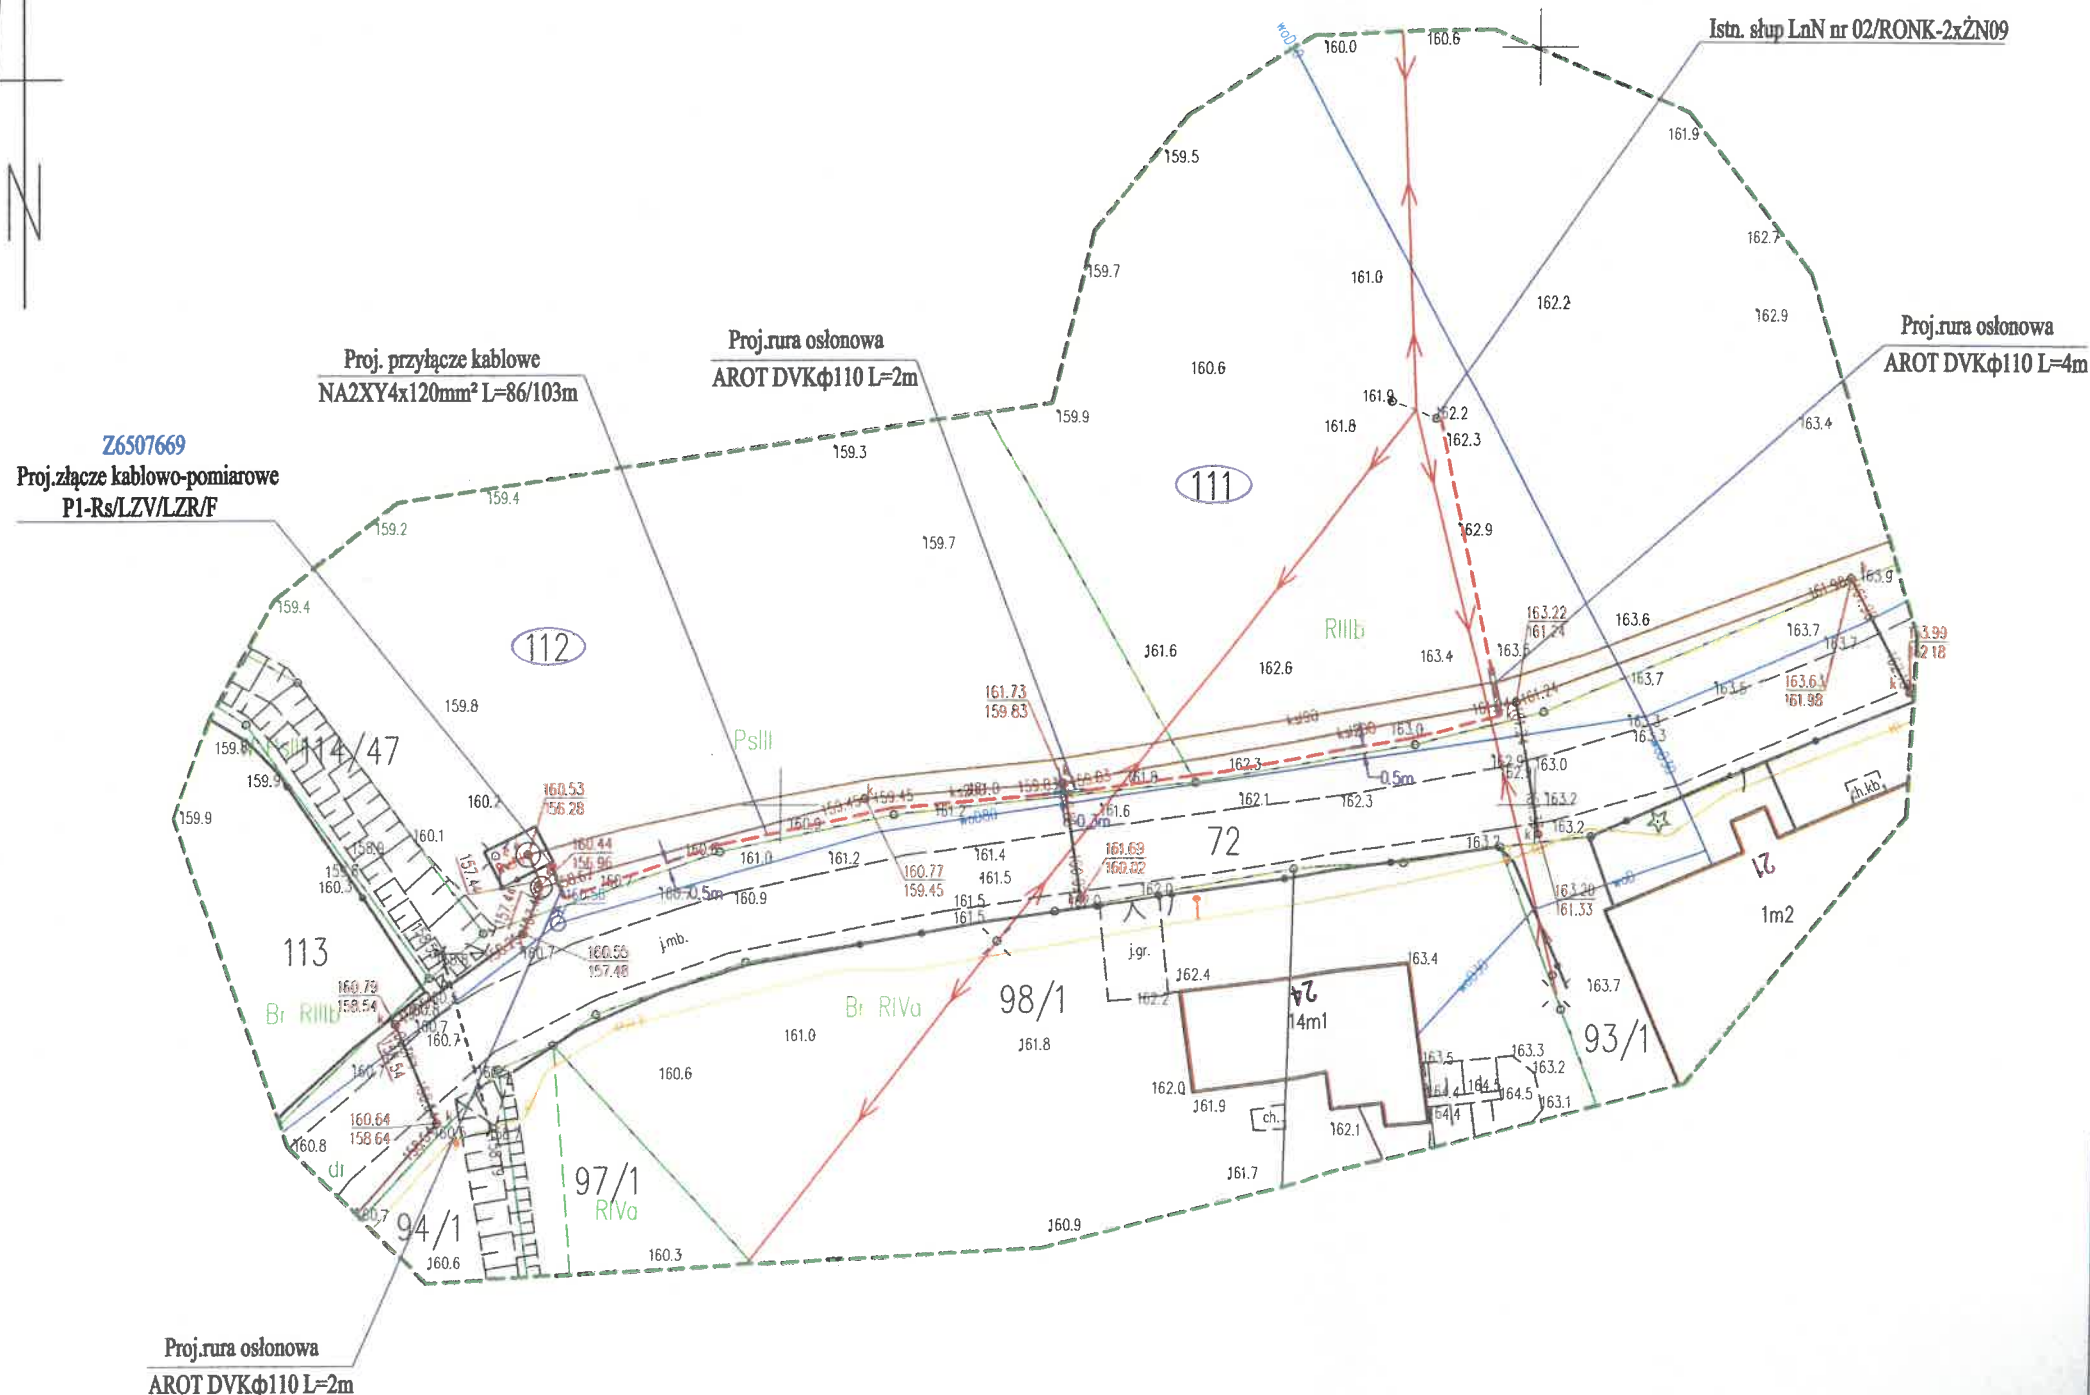

Wytyczne w zakresie zasad realizacji prac na sieciach

Nr OBI/65/2502961

Nazwa i adres obiektu (zamówienia):

1. Dotyczy tylko robót na nN: Budowa przyłącza kablowego nn 0,4kV do zasilania dz. 112 Popowa Wola
2. Prace na niskim napięciu winny być wykonywane w technologii PPN.
3. Jeżeli z przyczyn obiektywnych nie można wykonać prac w technologii PPN to dopuszcza się wyłączenie i:
 - a) dopuszczenie do prac na sieci nN realizuje:

WYKONAWCA ☐

ENERGIA ☐

pracę prowadzić
w tech. PPN 0,4kV
 - b) agregat zapewnia:

WYKONAWCA ☐

ENERGIA ☐

- ilość moc.....
 - ilość moc.....
 - ilość moc.....

- ilość moc.....
 - ilość moc.....
 - ilość moc.....

I. Dotyczy robót na SN, bądź SN i nN:

1. Dopuszczenie do prac na sieciach SN realizuje:

WYKONAWCA ☐

ENERGA ☐

2. Zakres zlecenia wymaga pracy agregatów:

TAK ☐

NIE ☐

3. Agregat zapewnia:

WYKONAWCA ☐

ENERGA ☐

- ilość moc.....
 - ilość moc.....
4. Przewidywany czas pracy na sieci:

- ilość wyłączeń:

- czas wyłączeń:

5. Wykonawca zobowiązany jest do organizacji szkoleń w zakresie nowych urządzeń, dotychczas nie stosowanych w sieci Zamawiającego.

TAK ☐

NIE ☐

LP	TYP URZĄDZENIA/APARATU DLA KTÓREGO WYMAGANE JEST SZKOLENIE	IŁOŚĆ OSÓB OBJĘTYCH SZKOLENIEM	ZAKRES SZKOLENIA
1			
2			
3			

6. Uwagi:

Sporządził
Pracownik MZE:

18.09.2026

Specjalista
ds. Rozliczeń i Sprawozdawczości

Miroslaw Mężykowski

Zatwierdził:
Kierownik MZE

Kierownik
Działu Zarządzania Eksploatacją

Krzysztof Wódkiewicz