


SCHEMAT JEDNOKRESKOWY UKŁADU ZASILANIA

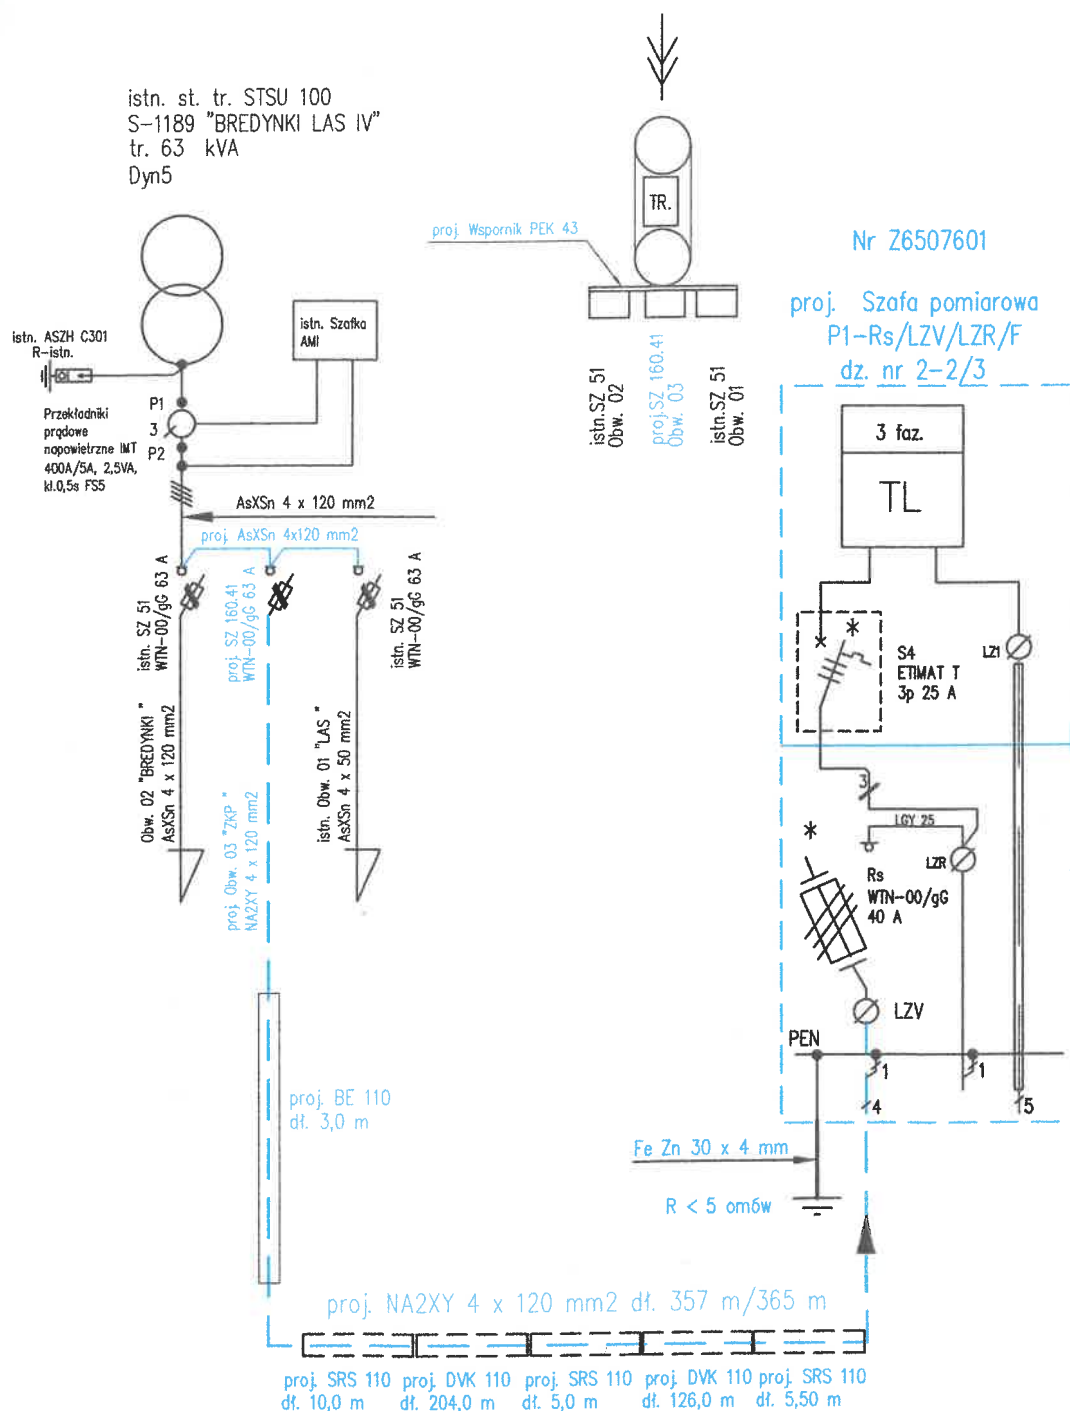

Projektowanie, Nadzór i Wykonawstwo Instalacji Elektrycznych 11-300 Biskupiec ul. Harcerska 5 tel. 89 715-48-88, 607-157-414				
Stadium :	PROJEKT BUDOWLANY - SCHEMAT JEDNOKRESKOWY ZASILANIA			
Obiekt :	PRZYŁĄCZE KABLOWE nN 0,4 kV			Nr rys. E - 2
Adres :	OBRĘB 2 BREDYNKI DZ. NR 37, 15, 9, 2/3 GM. BISKUPIEC			Skala
	Imię i nazwisko	specjalność	upr. bud.	data
Projektant	Jerzy Szakiel	elektroenergetyk	111/87/OL	05.2026
Sprawdził				

STAROSTA OLSZTYŃSKI

Dokumentacja numer: GD-I.6630.469.2026 lp 1
była przedmiotem narady koordynacyjnej przeprowadzonej
za pomocą środków komunikacji elektronicznej.


OLSZTYN, dnia 2026-07-08

z up. STAROSTY OLSZTYŃSKIEGO


Agnieszka Krupka

Inspektor w Wydziale Geodezji

(dokument podpisany elektronicznie)

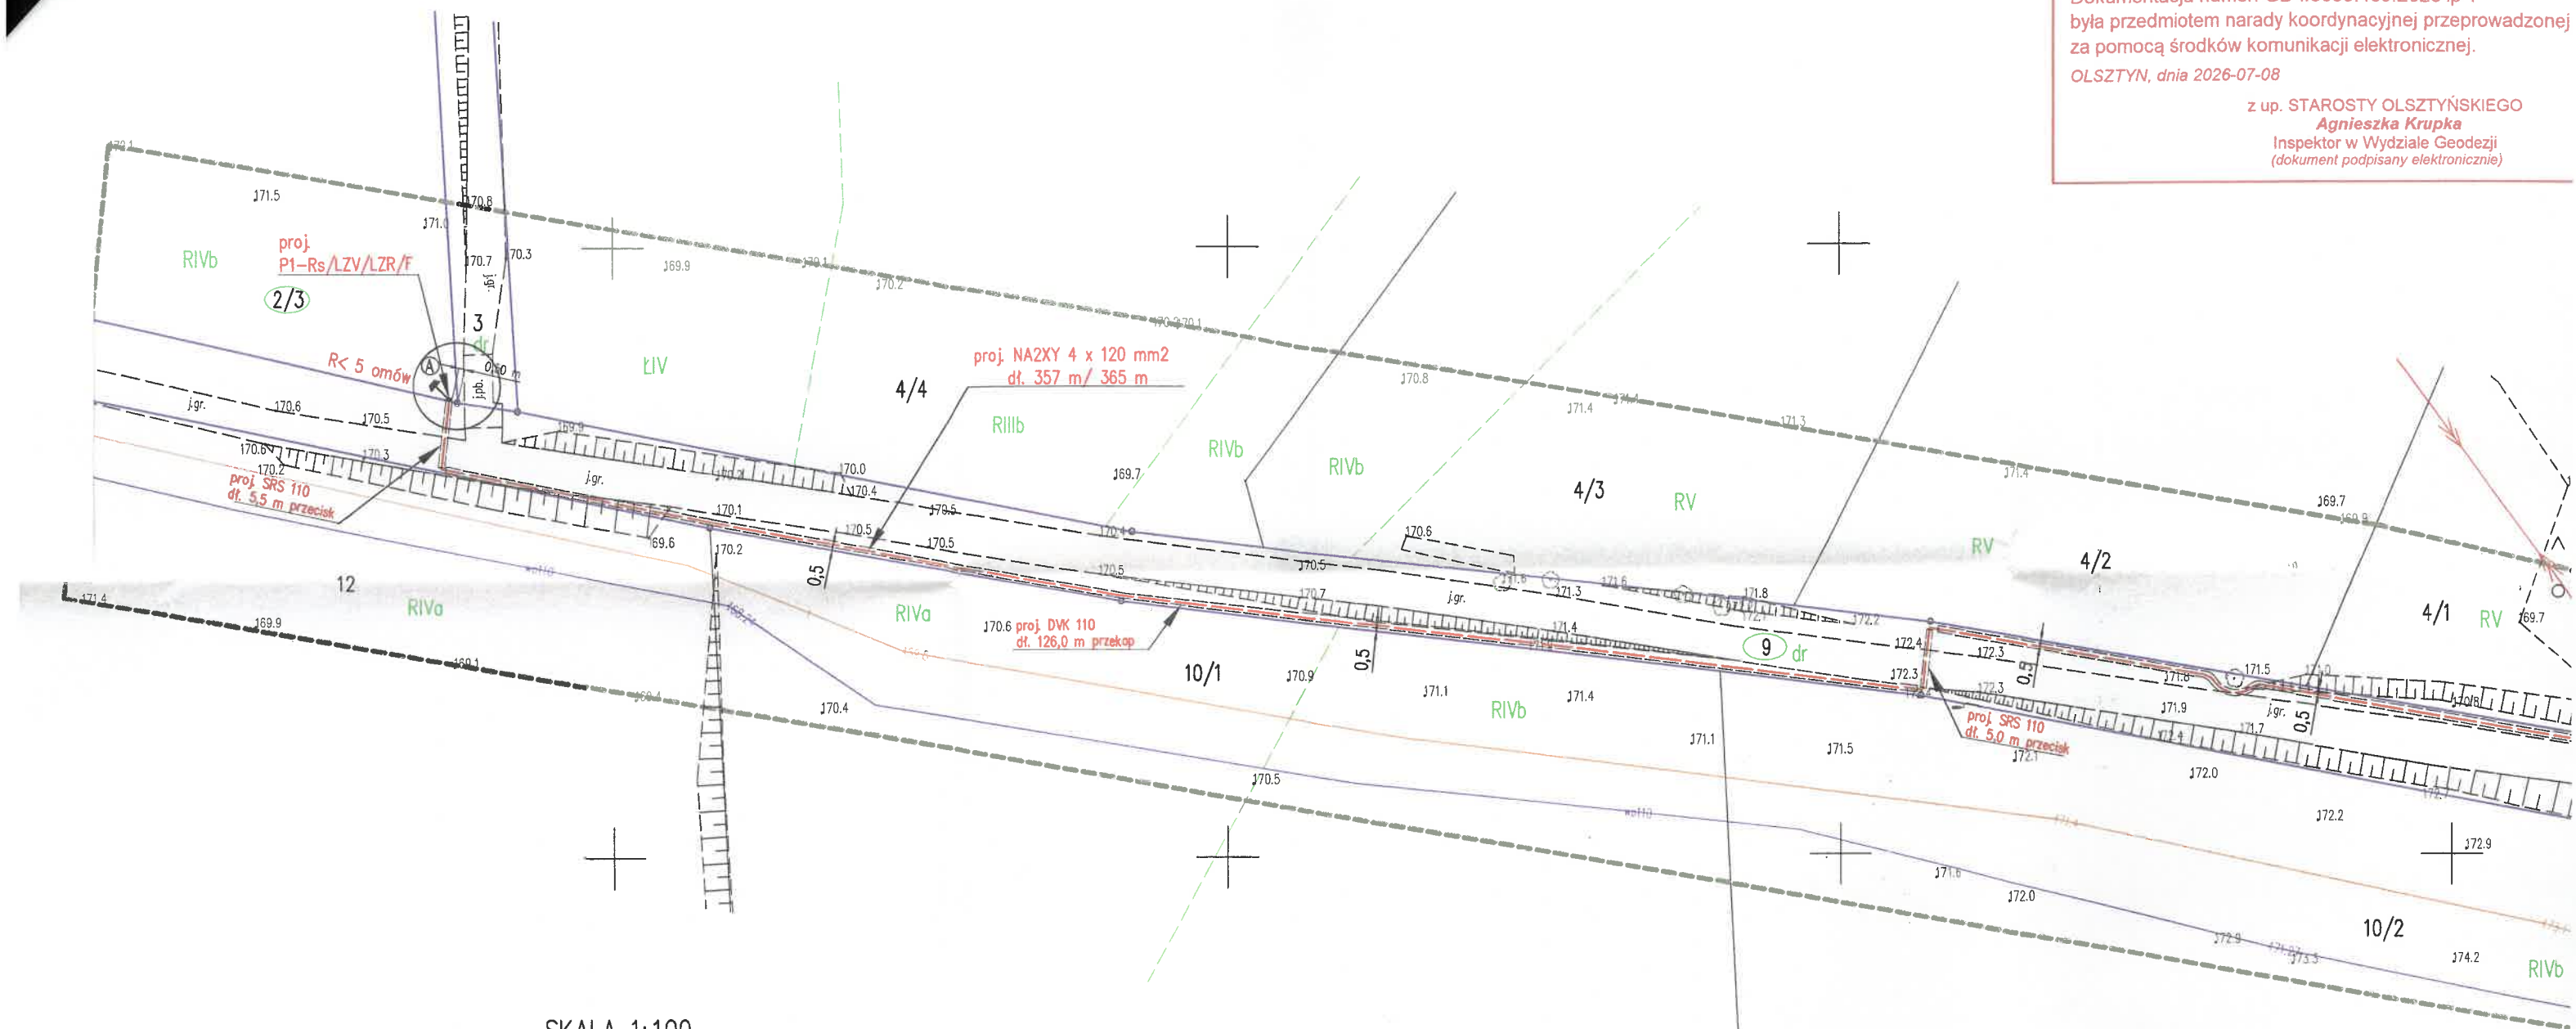

SKALA 1:100

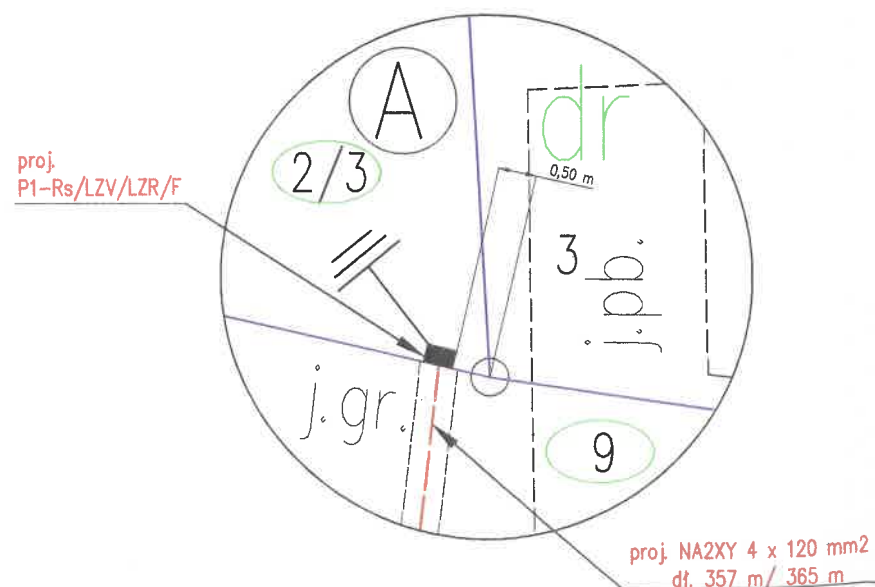

STAROSTA OLSZTYŃSKI

a numer: GD-I.6630.469.2026 lp 1
tem narady koordynacyjnej przeprowadzonej
odków komunikacji elektronicznej.

2026-07-08

z up. STAROSTY OLSZTYŃSKIEGO

Agnieszka Krupka

Inspektor w Wydziale Geodezji
(dokument podpisany elektronicznie)


Oświadczam, że niniejszy dokument został opracowany w wyniku prac geodezyjnych, których rezultaty zawiera operat techniczny pozytywnie zweryfikowany. Jednocześnie informuję, że jestem świadomy odpowiedzialności karnej za złożenie fałszywego oświadczenia.	
Identyfikator zgłoszenia prac geodezyjnych	GD-I.6642.1.1398.2026
Organ służby geodezyjnej, który otrzymał zgłoszenie	Starosta Olsztyński
Wykonawca prac geodezyjnych	ZENIT Usługi Geodezyjne
Nr oraz data sporządzenia dokumentu zawierającego wynik pozytywnej weryfikacji	Piotr Horosko GD-I.6642.1.1398.2026_1 dnia 13.05.2026
Imię i nazwisko oraz numer uprawnień zawodowych kierownika prac	Piotr Horosko upr. 23701

Oświadczam, że treść mapy, na której wykonano niniejszy projekt, jest zgodny z treścią, poświadczoną przez wykonawcę, mapy do celów projektowych, opracowanej w wyniku pozytywnie zweryfikowanych prac geodezyjnych.

Protokół weryfikacji Nr GD-I.6642.1.1398.2026_1
z dnia 13.05.2026

Projektant:

Jerzy Szokiel
upr. bud. 111/87/OL

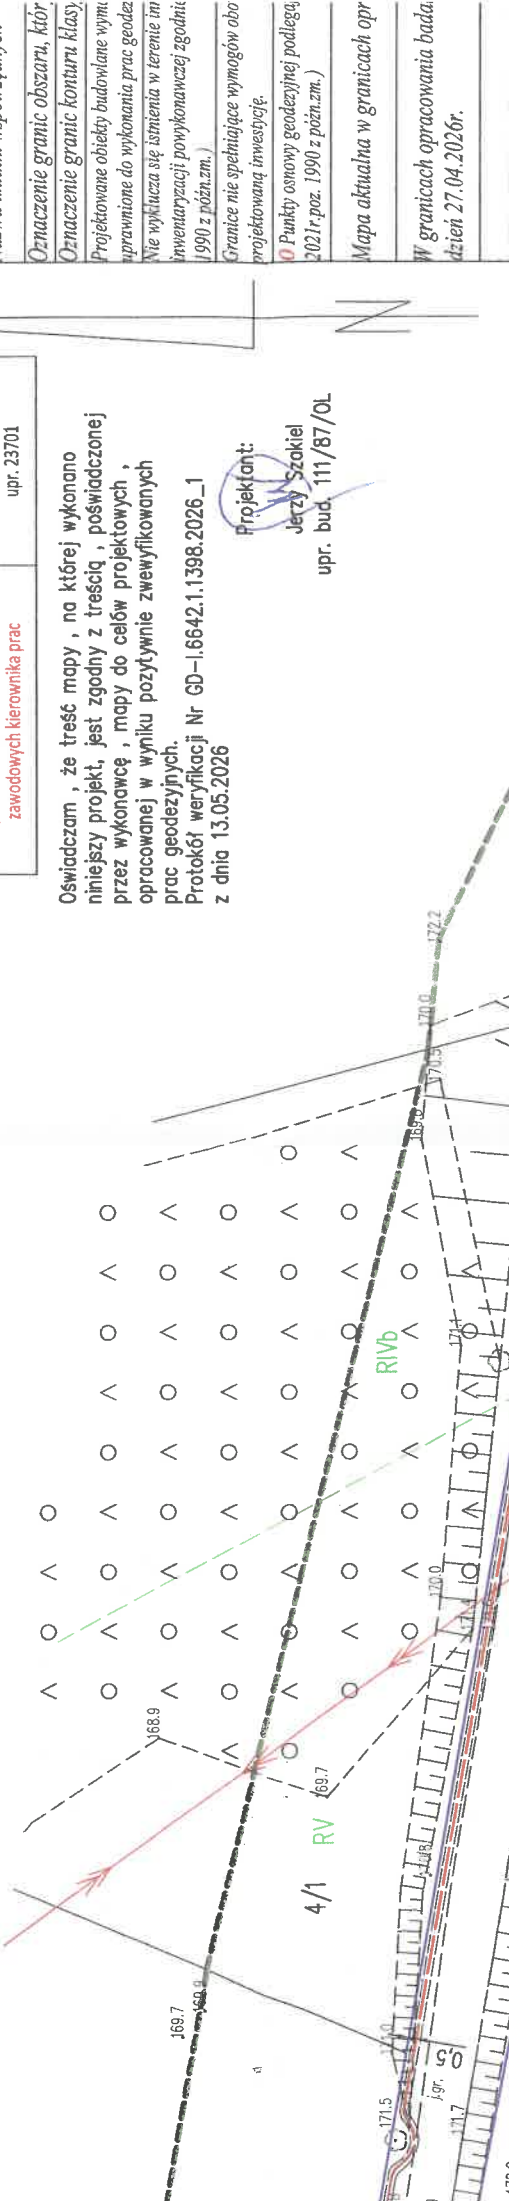

Uwagi :

- ochrona od porażek "Samoczynne szybkie wyłączenie zasilania"
- sieć 0,4 kV pracuje w układzie TN-C
- w miejscu skrzyżowania z gminnymi drogami gruntowymi proj. kabel nN 0,4 kV ułożyć w rurze osłonowej typu "AROT" SRS 110 metodą przecisku na głębokości 1,0 m od rzędnej terenu
- w poboczu gruntowej drogi gminnej dz. nr 9 proj. kabel nN 0,4 kV ułożyć w rurze osłonowej typu "AROT" DVK 110 metodą przekopu
- powierzchnia usytuowanych urządzeń w pasie gminnych dróg wynosi 38,462 m2

MAP	Oznaczenie kancelaryjne zgłoszenia
L.k.s. wykonawcy	L.k.s. wykonawcy
Nazwa miejscowości	Nazwa miejscowości
Jednostka ewidencyjna	Jednostka ewidencyjna
Obwód ewidencyjny	Obwód ewidencyjny
Skala mapy	Skala mapy
Nazwa układu współrzędnych	Nazwa układu współrzędnych
Oznaczenie granic obszaru, który	Oznaczenie granic obszaru, który
Oznaczenie granic konturu klasy	Oznaczenie granic konturu klasy
Projektowane obiekty budowlane w tym	Projektowane obiekty budowlane w tym
uprawnione do wykonania prac geodez	uprawnione do wykonania prac geodez
Nie wyklucza się istnienia w terenie in	Nie wyklucza się istnienia w terenie in
inwentaryzacji powykonawczej zgodni	inwentaryzacji powykonawczej zgodni
(1990 z późn.zm.)	(1990 z późn.zm.)
Granice nie spełniające wymogów obo	Granice nie spełniające wymogów obo
projektowaną inwestycję	projektowaną inwestycję
Punkty osnowy geodezyjnej podleg	Punkty osnowy geodezyjnej podleg
2021r.poz. 1990 z późn.zm.)	2021r.poz. 1990 z późn.zm.)
Mapa aktualna w granicach opr	Mapa aktualna w granicach opr
W granicach opracowania bada	W granicach opracowania bada
dzien 27.04.2026r.	dzien 27.04.2026r.

PR
BUD
DO
OBRI
INWEST
ENER
Z SE
ul. M.
80-5

Stadium	Obiekt :	Adres :	Projektant	Sprawdził
---------	----------	---------	------------	-----------

Wytyczne w zakresie zasad realizacji prac na sieciach

Nr OBI/65/2600369.....

Nazwa i adres obiektu Przyłącze kablowe nN 0,4 kV Bredynki dz. nr 2-2/3 gm. Biskupiec.....

1. Prace na niskim napięciu winny być wykonywane w technologii PPN.
2. Jeżeli z przyczyn obiektywnych nie można wykonać prac w technologii PPN to dopuszcza się wyłączenie:

a) dopuszczenie do prac na sieci nN realizuje:

WYKONAWCA ☐

WUS Kętrzyn ☐

b) agregat zapewnia:

WYKONAWCA ☐

ENERGA ☐

- ilość moc.....

- ilość moc.....

- ilość moc.....

- ilość moc.....

- ilość moc.....

- ilość moc.....

I. Dotyczy robót na SN, bądź SN i nN:

1. Dopuszczenie do prac na sieciach SN realizuje:

WYKONAWCA ☐

WUS Kętrzyn ☒

2. Zakres zlecenia wymaga pracy agregatów:

TAK ☒

NIE ☐

3. Agregat zapewnia:

WYKONAWCA ☒

ENERGA ☐

- ilość moc.....

- ilość moc.....

4. Przewidywany czas pracy na sieci:

- ilość wyłączeń:

- czas wyłączeń:

5. Wykonawca zobowiązany jest do organizacji szkoleń w zakresie nowych urządzeń, dotychczas nie stosowanych w sieci Zamawiającego.

TAK ☐

NIE ☐

LP	TYP URZĄDZENIA/APARATU DLA KTÓREGO WYMAGANE JEST SZKOLENIE	IŁOŚĆ OSÓB OBJĘTYCH SZKOLENIEM	ZAKRES SZKOLENIA
1			
2			
3			

6. Uwagi:

.....

.....

...

7. Kontroling

TAK ☐

NIE ☐

Sporządził

Pracownik MZE:

Specjalista ds. Rozliczeń i Sprawozdawczości

Miroslaw Mężykowski

Zatwierdził:

Kierownik MZE

Kierownik
Działu Zarządzania Eksploatacją

Nasz znak :
BMB.7225.2.31.2026

Data :
Biskupiec, dnia 2026-06-01

DECYZJA 31/2026

Na podstawie art. 39, ust.3, ustawy z dnia 21 marca 1985r. o drogach publicznych (tekst jednolity z 2025r. poz. 889, ze zm.), art. 104 ustawy z dnia 14 czerwca 1960r. kodeks postępowania administracyjnego (tekst jednolity Dz. U. z 2025r. poz. 889, ze zm.), po rozpatrzeniu wniosku złożonego przez **Projektowanie Nadzór i Wykonawstwo Instalacji Elektrycznych, Jerzy Szakiel, 11-300 Biskupiec, ul. Harcerska 5**, z dnia 25.05.2026r (data wpływu wniosku do Urzędu Miejskiego), dotyczącego lokalizacji w pasie drogowym drogi gminnej Nr 167019N – Bredynki (dz. nr 15 - obręb Bredynki gm. Biskupiec), liniowych urządzeń obcych – - kabla nN NA2XY 4x120 mm² dł. 8,0mb, ułożonego w rurze osłonowej SRS 110 metodą przecisku i na dz. nr 9- kabla nN NA2XY 4x120mm² dł. 343m ułożonego w rurze osłonowej SRS 110 metodą przecisku i w rurze osłonowej DVK w wykopie związanego z budową przyłącza kablowego nN 0,4kV do zasilania budynku rekreacji indywidualnej na dz. nr 2/3 obręb 0002 Bredynki, zgodnie z załączonym projektem zagospodarowania terenu,

z e z w a l a m

na lokalizację w pasie drogowym drogi gminnej Nr 167019N – Bredynki (dz. nr 15 - obręb Bredynki gm. Biskupiec), liniowych urządzeń obcych - kabel NA2XY 4x120 mm² dł. 8,0mb, ułożony w rurze osłonowej SRS 110 metodą przecisku i na dz. nr 9- kabel nN NA2XY 4x120mm² dł. 343m ułożonego w rurze osłonowej SRS 110 metodą przecisku i w rurze osłonowej DVK w wykopie związanego z budową przyłącza kablowego nN 0,4kV do zasilania budynku rekreacji indywidualnej na dz. nr 2/3 obręb 0002 Bredynki , zgodnie z załączonym projektem zagospodarowania terenu,

Inwestor lub upoważniony Wykonawca jest zobowiązany do:

1. uzyskania pozwoleń lub zgłoszeń przewidzianych Prawem Budowlanym.
2. uzyskania zezwolenia zarządcy drogi na zajęcie pasa drogowego, dotyczącego prowadzenia robót w pasie drogowym i na umieszczenie w nim obiektu lub urządzenia.
3. Gmina wyraża zgodę na udostępnienie działki nr 15 i 9, obr. 0004, Bredynki gm. Biskupiec, na cele budowlane.

Uwaga:

Warunkiem uzyskania zezwolenia o którym mowa w pkt 2 i prowadzenia robót jest ich właściwe zabezpieczenie zgodnie z zatwierdzonym przez Starostę Olsztyńskiego projektem organizacji ruchu na czas robót.

Uzasadnienie

Na podstawie art.107 § 4 kodeksu postępowania administracyjnego w związku z uwzględnieniem w całości wniosku strony, odstępuje się od uzasadnienia.

Pouczenie

Od niniejszej decyzji służy stronie prawo wniesienia odwołania do Samorządowego Kolegium Odwoławczego w Olsztynie za pośrednictwem Burmistrza Biskupca, w terminie 14 dni od daty doręczenia decyzji.

Otrzymują :

1. Projektowanie nadzór i Wykonawstwo Instalacji Elektrycznych, Jerzy Szakiel, 11-300 Biskupiec, ul. Harcerska 5
2. Gmina Biskupiec, 11-300 Biskupiec, Aleja Niepodległości 2.

Sporządził:
starzy inspektor ds. utrzymania dróg
mgr.tech. drog. Marek Kowalski
tel. 99 715-01-48

BURMISTRZ BISKUPCA
mgr. Krzysztof...