



NR Z6507683
PROJ. P2-Rs/LZV/LZR/F
wg odrębnego opracowania

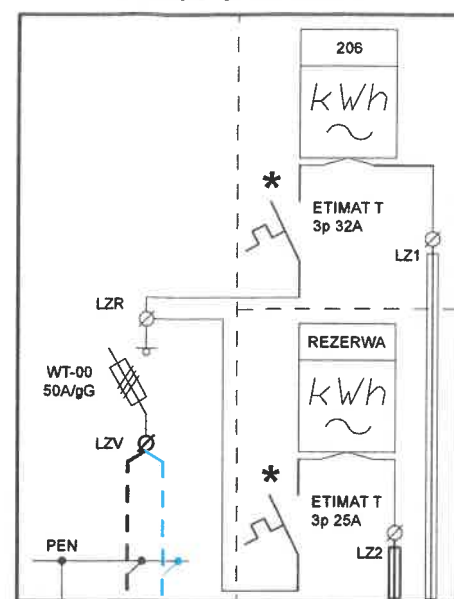


NR Z6507684
PROJ. ZKP (P2-Rs/LZV/LZR/F)

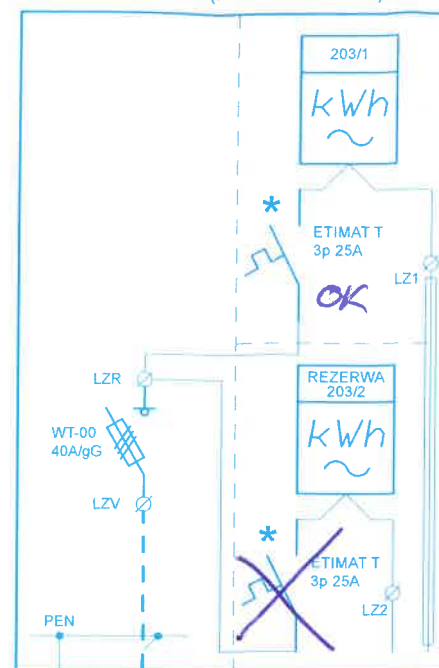

PROJ. NA2XY 4x120 SE
wg odrębnego opracowania

PROJ. NA2XY 4x120 SE
dł. 56 m

"Muszaki Wieś" [S-0043]
transf. 100 kVA
obw. "Wieś" [0043-01]

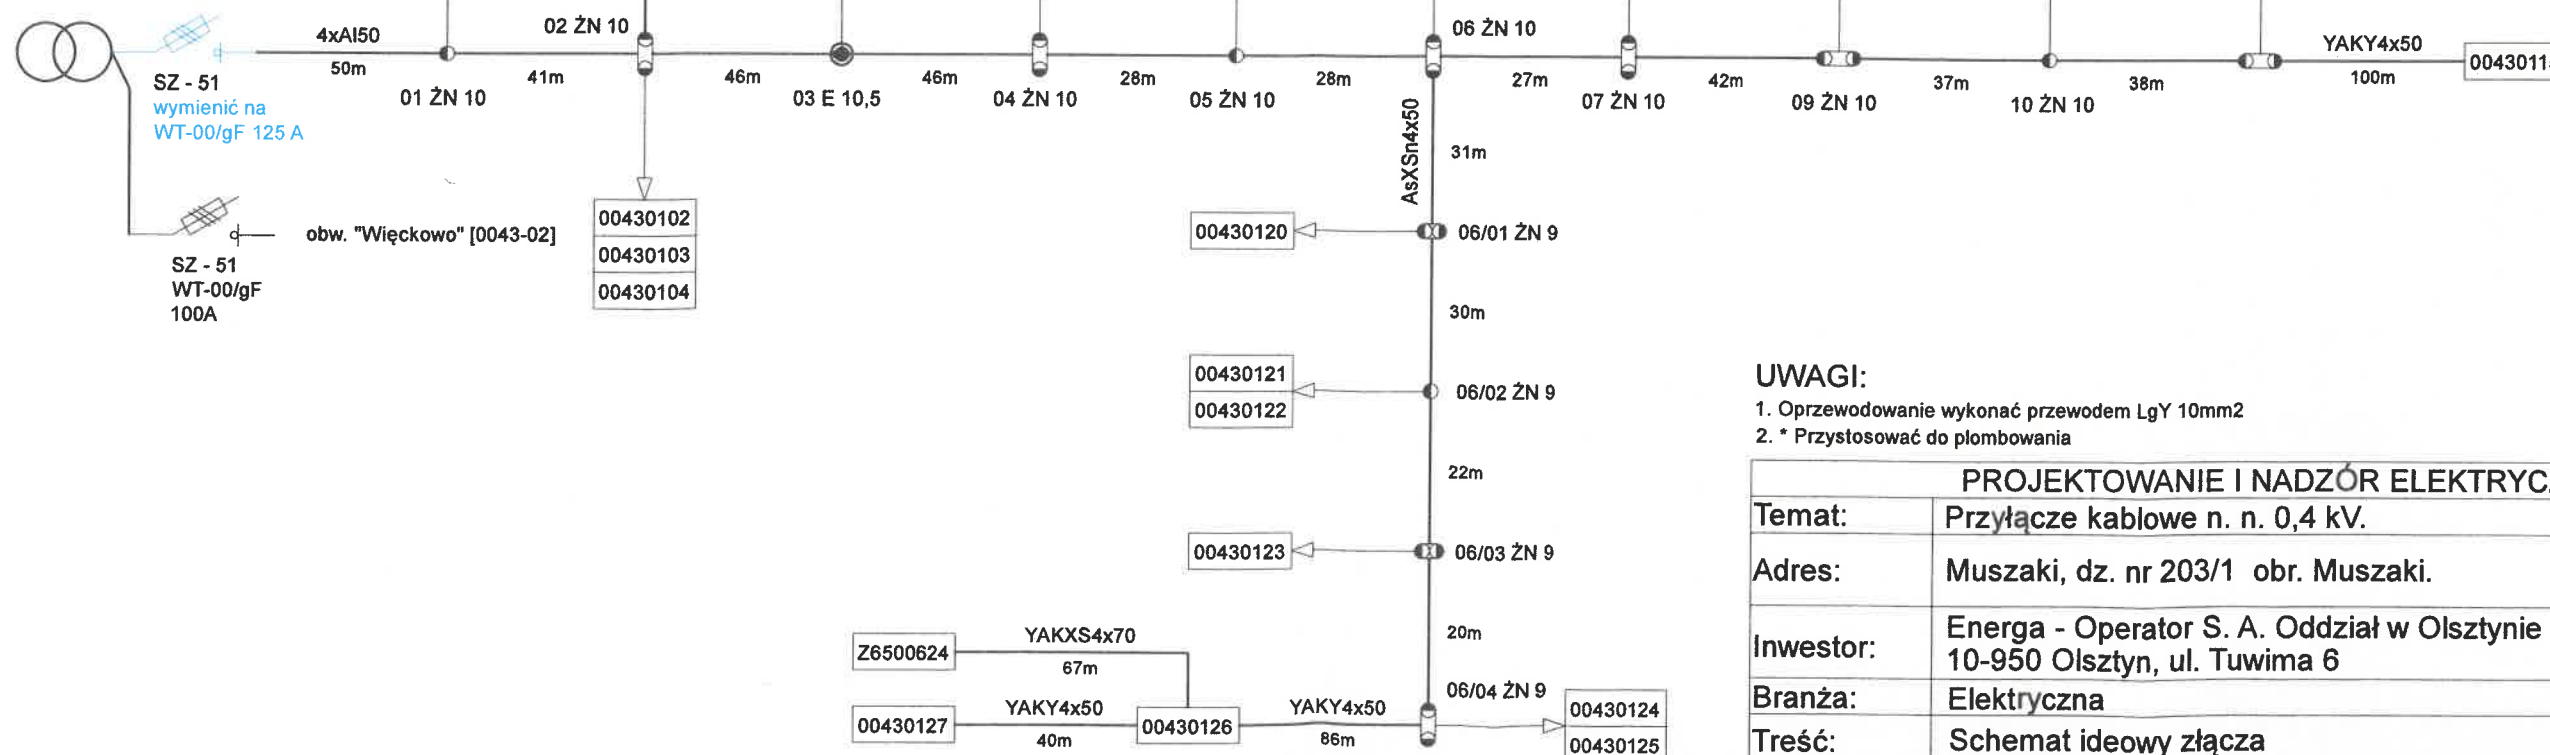


UWAGI:


- Oprzewodowanie wykonać przewodem LgY 10mm²
- * Przystosować do plombowania

PROJEKTOWANIE I NADZÓR ELEKTRYCZNY		
Temat:	Przyłącze kablowe n. n. 0,4 kV.	
Adres:	Muszaki, dz. nr 203/1 obr. Muszaki.	OBI 2502618
Inwestor:	Energa - Operator S. A. Oddział w Olsztynie 10-950 Olsztyn, ul. Tuwima 6	Rys. nr 2
Branża:	Elektryczna	Data: 07.2026
Treść:	Schemat ideowy złącza	Skala:
Projektował:	mgr inż. Grzegorz Sędiak, upr. bud. Nr 131/88/OL, 140/89/OL §2 ust. 1 p. 1, §5 ust. 1, §7, §13 ust. 1. p. 4d	<i>Grzegorz Sędiak</i>

PROJ. ZKP
P2-Rs/LZV/LZR/F

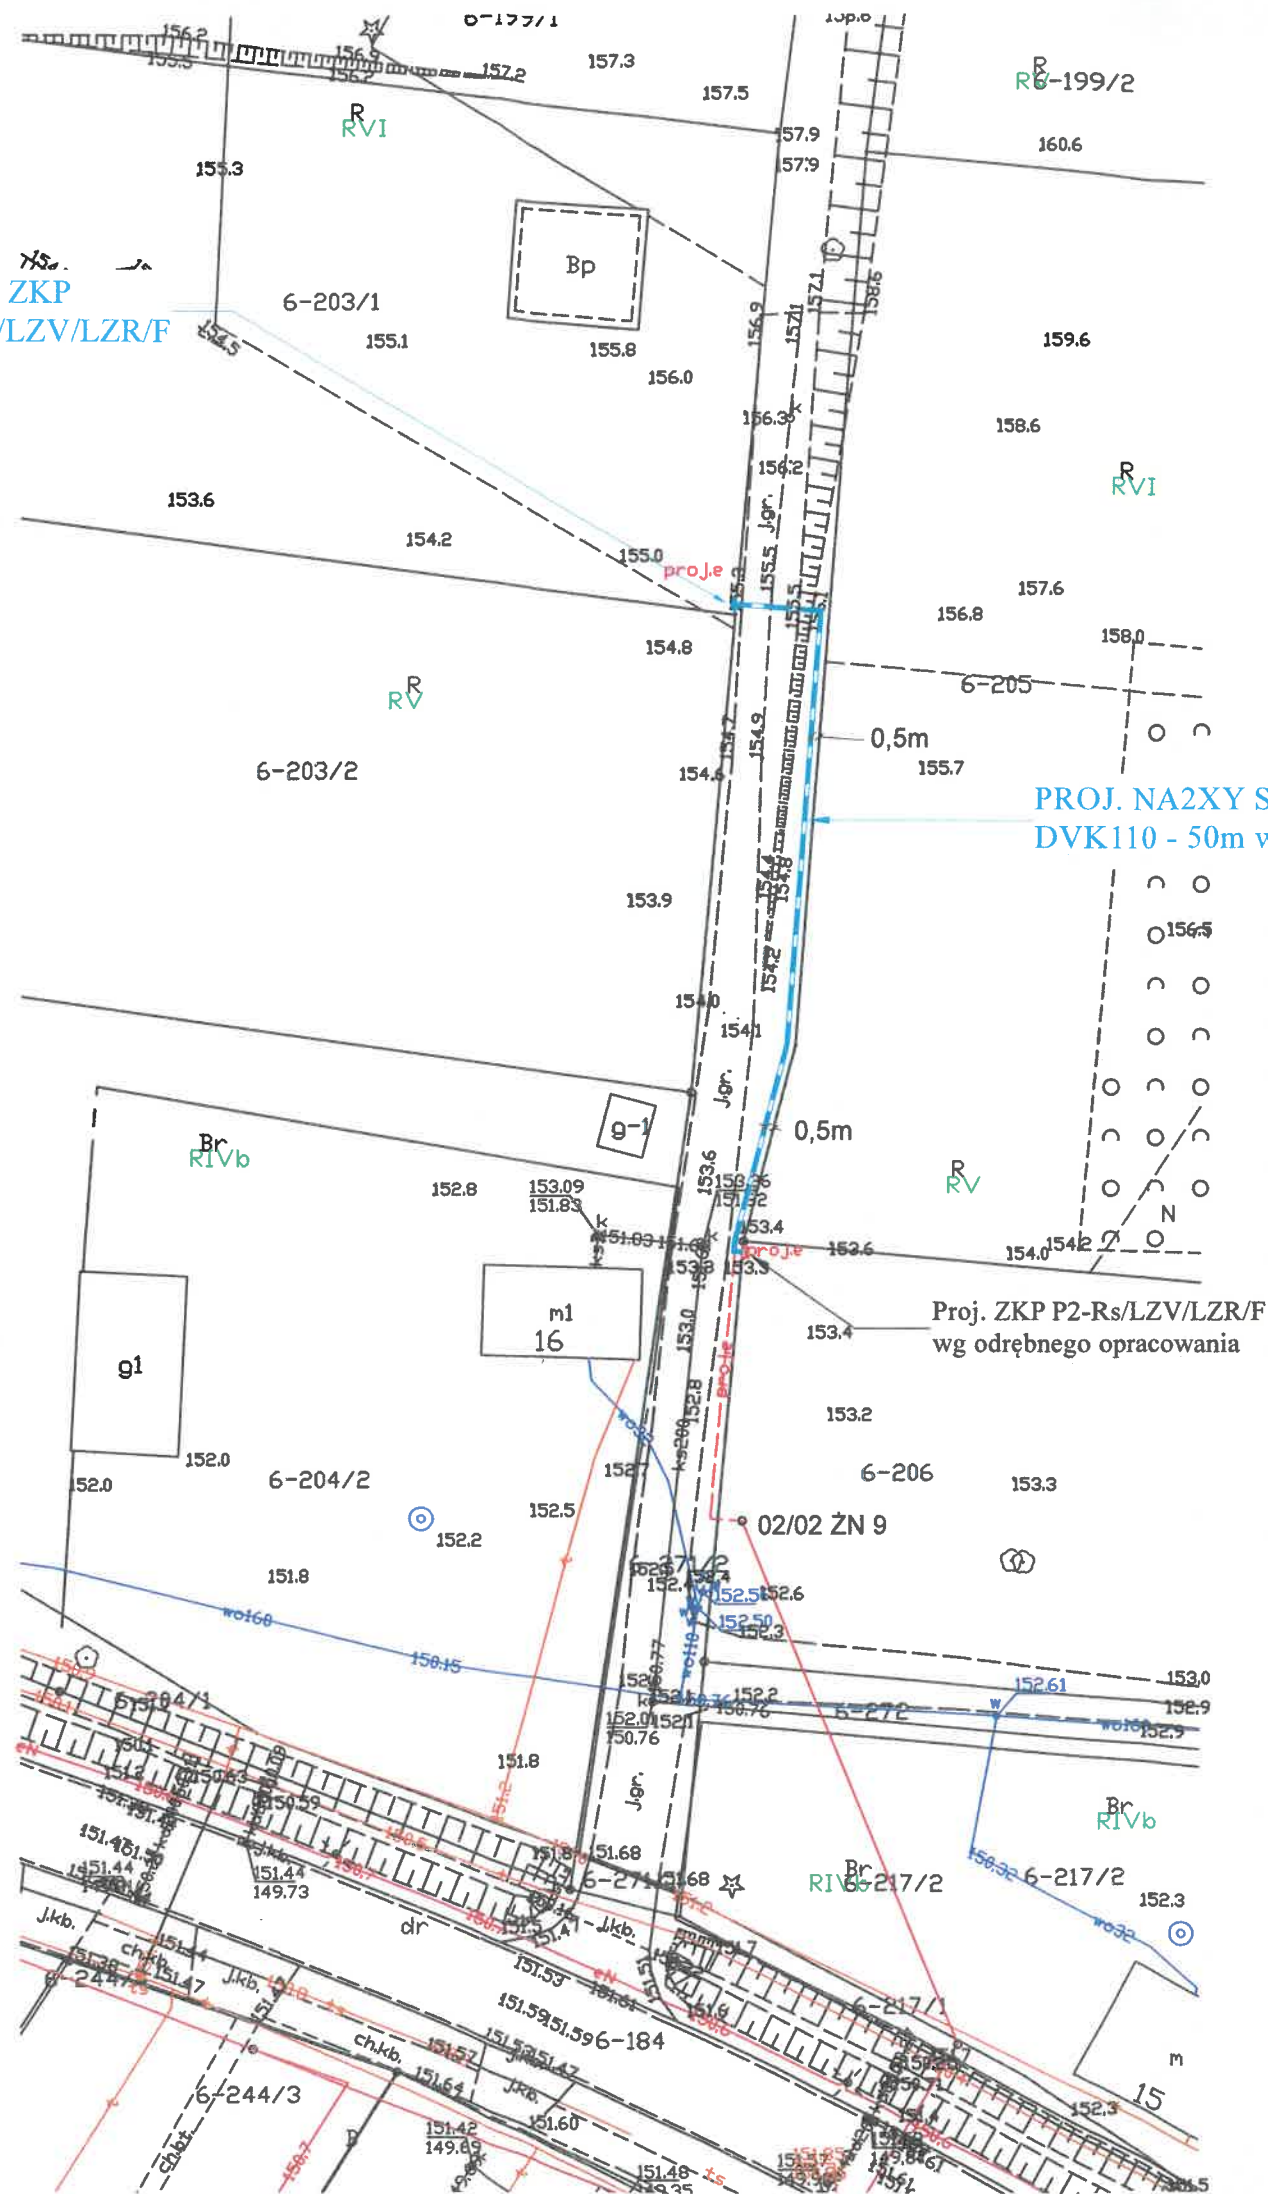

Szczegół lokalizacji złącza

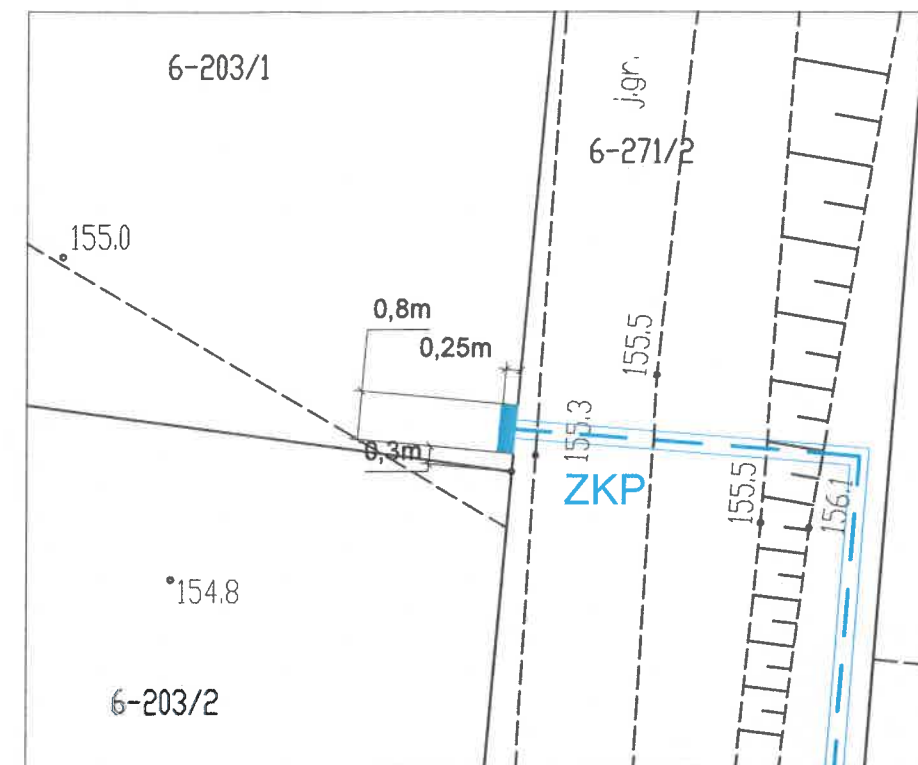

PROJEKTOWANIE I NADZÓR ELEKTRYCZNY		
Temat	Projekt zagospodarowania terenu	
Adres:	Muszaki, dz. nr 203/1, 271/2, obr. Muszaki.	OBI/65/2502618
Inwestor:	Energa - Operator SA w Oddział w Olsztynie 10-950 Olsztyn, ul. Tuwima 6	Rys. nr 1
Branża:	Elektryczna	Data: 08.2026
Treść:	Plan trasy przyłącza kablowego NN i lokalizacja złącza kablowo-pomiarowego	Skala: 1:500
Projektował:	mgr inż. Grzegorz Sędlak, upr. bud. Nr 131/88/OL, 140/89/OL §2 ust. 1 p. 1, §5 ust. 1, §7, §13 ust. 1. P. 4d	<i>G. Sędlak</i>

Wytyczne w zakresie realizacji prac na sieciach
OBI/65/2502618
Nazwa i adres obiektu (zamówienia): Przyłącze kablowe n.n. 0,4 kV, Muszaki, dz. nr 206
I. Dotyczy tylko robót na nN

1. Prace na niskim napięciu winny być wykonywane w technologii PPN.
2. Jeżeli z przyczyn obiektywnych nie można wykonać prac w technologii PPN dopuszcza się wyłączenia i:
 - a) dopuszczenie do prac na sieci nN realizuje:

WYKONAWCA ☐ ENERGA ☐

b) agregat zapewnia:

WYKONAWCA ☐ ENERGA ☐

- ilość moc - ilość moc

- ilość moc - ilość moc

- ilość moc - ilość moc

PPN 0,4 kV

II. Dotyczy robót na SN,; bądź na SN i nN:

1. Dopuszczenie do prac na sieciach SN realizuje:

WYKONAWCA ☐ ENERGA ☐

2. Zakres zlecenia wymaga pracy agregatów:

TAK ☐ NIE ☐

3. agregat zapewnia:

WYKONAWCA ☐ ENERGA ☐

- ilość moc - ilość moc

- ilość moc - ilość moc

- ilość moc - ilość moc

4. Przewidywany czas pracy na sieci:

- ilość wyłączeń

- ilość wyłączeń

5. Wykonawca zobowiązany jest do organizacji szkoleń w zakresie nowych urządzeń dotychczas nie stosowanych w sieci zamawiającego:

TAK ☐ NIE ☐

Lp	Urządzenie, dla którego wymagane jest szkolenie	Ilość osób objętych szkoleniem	Zakres szkolenia
1.			
2.			
3.			

6. Uwagi:

.....


Sporządził: 9.09.2026

Zatwierdził:

Specjalista ds. Rozliczeń i Sprawozdawczości
Miroslaw Mężykowski

Kierownik Zespołu Zarządzania Eksploatacją
Krzysztof Wódkiewicz

NR Z6507683
PROJ. ZKP (P2-Rs/LZV/LZR/F)

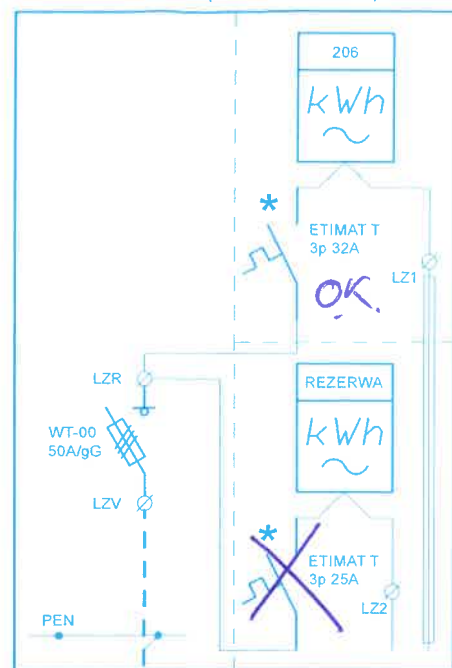


PROJ. NA2XY 4x120 SE
dł. 34 m

"Muszaki Wieś" [S-0043]
transf. 100 kVA
obw. "Wieś" [0043-01]

SZ - 51
wymienić na
WT-00/gF 125 A

SZ - 51
WT-00/gF
100A

obw. "Więckowo" [0043-02]

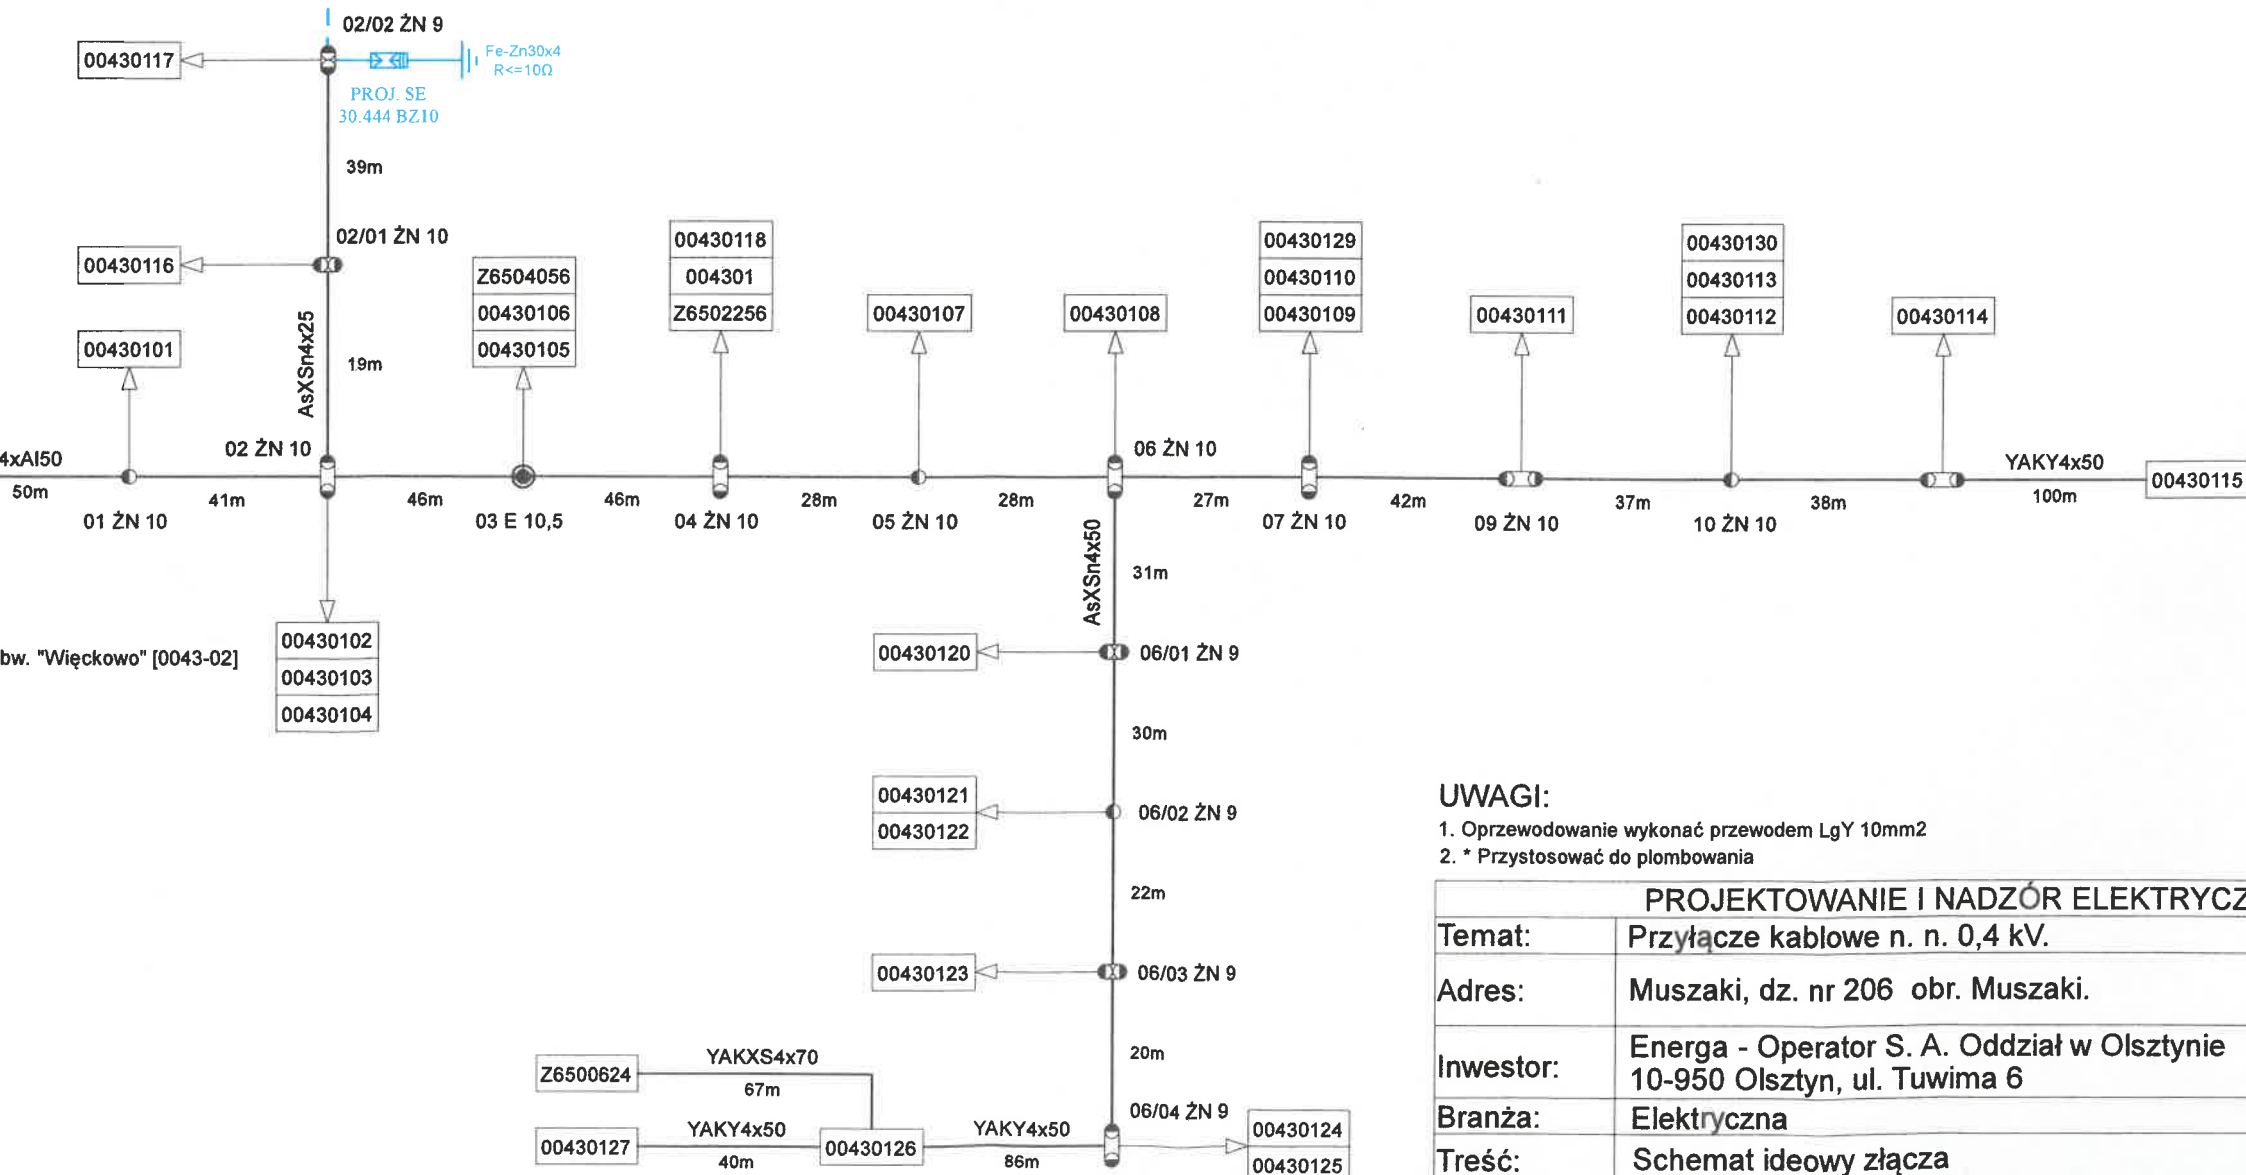


UWAGI:


- Oprzewodowanie wykonać przewodem LgY 10mm²
- * Przystosować do plombowania

PROJEKTOWANIE I NADZÓR ELEKTRYCZNY		
Temat:	Przyłącze kablowe n. n. 0,4 kV.	
Adres:	Muszaki, dz. nr 206 obr. Muszaki.	OBI 2502618
Inwestor:	Energa - Operator S. A. Oddział w Olsztynie 10-950 Olsztyn, ul. Tuwima 6	Rys. nr 2
Branża:	Elektryczna	Data: 07.2026
Treść:	Schemat ideowy złącza	Skala:
Projektował:	mgr inż. Grzegorz Sędłak, upr. bud. Nr 131/88/OL, 140/89/OL §2 ust. 1 p. 1, §5 ust. 1, §7, §13 ust. 1. p. 4d	Gydałak

Oświadczam, że treść mapy, na której wykonano niniejszy projekt jest zgodna z treścią mapy powstałej w wyniku pracy geodezyjnej przyjętej do PODK w Nidzicy pozytywnie zweryfikowanej protokołem nr G.6642.1.998.2025_1 z dnia 13.11.2025 r.

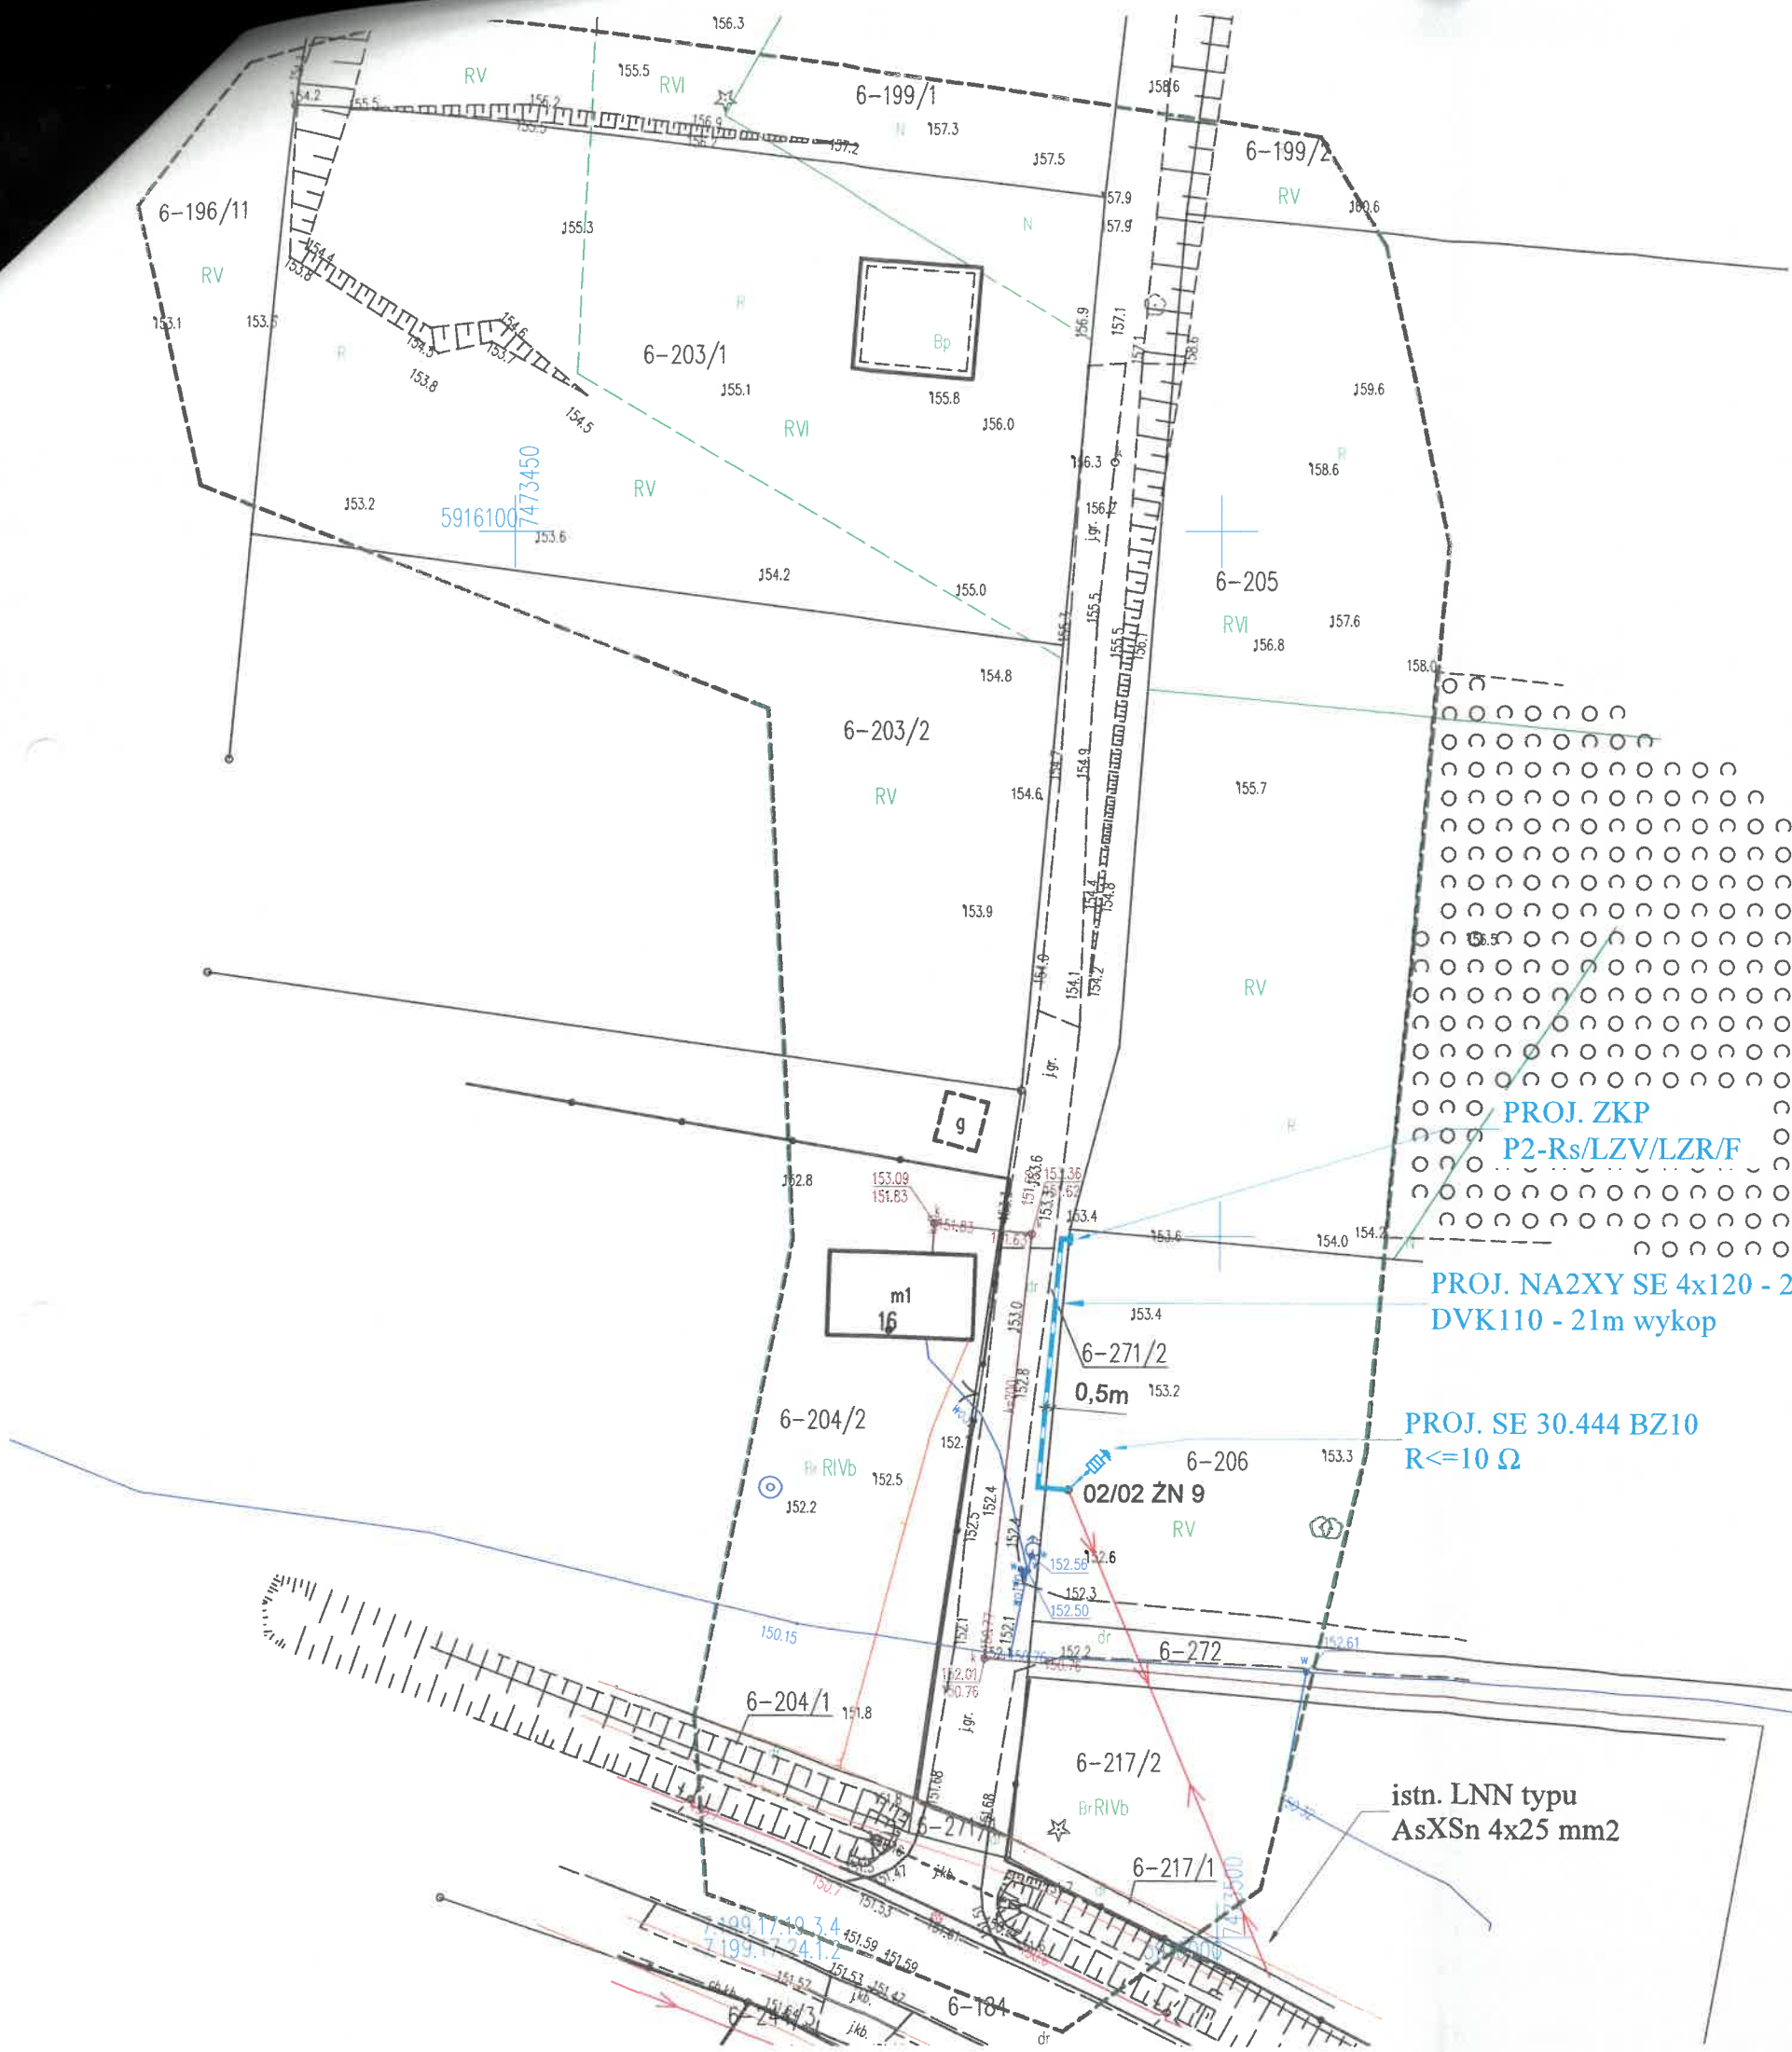

Szczegół lokalizacji złącza

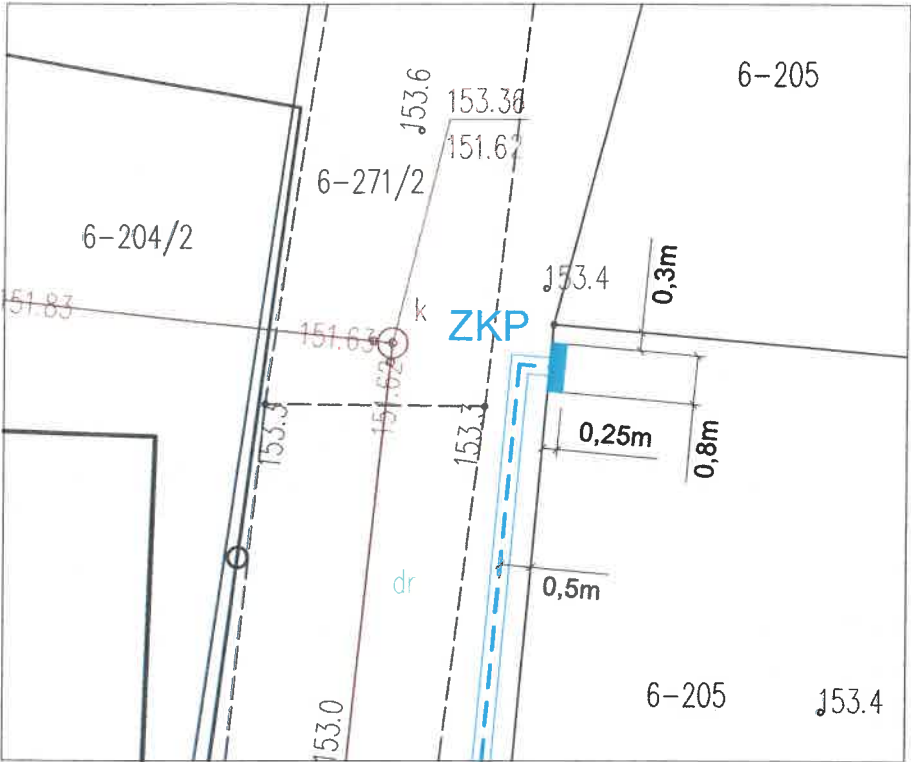

PROJ. ZKP
P2-Rs/LZV/LZR/F

PROJ. NA2XY SE 4x120 - 21m/34m
DVK110 - 21m wykop

PROJ. SE 30.444 BZ10
R<=10 Ω

istn. LNN typu
AsXS_n 4x25 mm2

PROJEKTOWANIE I NADZÓR ELEKTRYCZNY		
Temat	Projekt zagospodarowania terenu	
Adres:	Muszaki, dz. nr 206, 271/2, obr. Muszaki.	OBI/65/2502618
Inwestor:	Energa - Operator SA w Oddział w Olsztynie 10-950 Olsztyn, ul. Tuwima 6	Rys. nr 1
Branża:	Elektryczna	Data: 07.2026
Treść:	Plan trasy przyłącza kablowego NN i lokalizacja złącza kablowo-pomiarowego	Skala: 1:500
Projektował:	mgr inż. Grzegorz Sędlak, upr. bud. Nr 131/88/OL, 140/89/OL §2 ust. 1 p. 1, §5 ust. 1, §7, §13 ust. 1. P. 4d	<i>G. Sędlak</i>

URZĄD GMINY JANOWO
13-113 Janowo, ul. Przusnyska 14
woj. warmińsko-mazurskie
NIP 745-11-23-139

Janowo, dnia 9 grudnia 2025 roku

Projektowanie i Nadzór Elektryczny
Grzegorz Sędlak
Ul. Krucza 1, 13-100 Nidzica

GT.6847.15.2025

Odpowiadając na wniosek złożony w dniu 8 grudnia 2025 roku przez Firmę Projektowanie i Nadzór Elektryczny Grzegorz Sędlak, ul. Krucza 1, 13-100 Nidzica, upoważnioną przez ENERGA-OPERATOR SA z siedzibą w Gdańsku, Oddział w Olsztynie, ul. Tuwima 6, 10-950 Olsztyn, w sprawie uzgodnienia lokalizacji projektowanego przyłącza kablowego nn 0,4 kV metodą wykopu w miejscowości Muszaki, działka nr 271/2 obręb Muszaki - zgodnie z art. 8 ust. 2 ustawy z dnia 21 marca 1985 r. o drogach publicznych (Dz. U. z 2021 r. poz. 1376 ze zm.) - uzgadniam lokalizację projektowanego złącza kablowo pomiarowego w wymienionej działce na następujących warunkach określonych szczegółowo w protokole uzgodnień w sprawie ustanowienia służebności przesyłu:

- 1) lokalizacja projektowanego złącza kablowego zgodnie z załącznikiem graficznym nr 1 stanowiącym integralną część niniejszego pisma;
- 2) w przypadku kolizji projektowanego złącza kablowego w działce 271/2 obręb Muszaki z istniejącymi urządzeniami i obiektami infrastruktury technicznej inwestor na swój koszt dokona przełożenia lub zabezpieczenia ww. urządzeń lub obiektów;
- 3) przed zajęciem pasa drogowego na czas prowadzenia robót podczas budowy złącza należy:
 - a) uzyskać pozwolenie na budowę lub zgłoszenie budowy albo wykonywania robót budowlanych;
 - b) uzyskać odrębne zezwolenie od zarządcy drogi na prowadzenie robót w pasie drogowym;
 - c) w przypadku żądania ustanowienia służebności przesyłu za wynagrodzeniem – podpisać protokół uzgodnień z ustanowieniem służebności przesyłu (wzór protokołu w załączeniu). Proponowana stawka opłaty do ustalenia wynagrodzenia za ustanowienie służebności przesyłu wynosi 871,00 zł netto;
- 4) Gmina Janowo na żądanie wnioskodawcy, zgodnie z art. 305¹ Kodeksu Cywilnego może obciążyć ww. nieruchomość służebnością przesyłu za wynagrodzeniem i na zasadach określonych w protokole uzgodnień z ustanowienia służebności przesyłu;
- 5) uzgodnienie ważne jest 2 lata;

Na podstawie art. 305² § 2 Kodeksu Cywilnego, jeżeli przedsiębiorca odmawia zawarcia umowy o ustanowienie służebności przesyłu, a jest ona konieczna do korzystania z urządzeń, Gmina Janowo jako właściciel nieruchomości może żądać odpowiedniego wynagrodzenia w zamian ustanowienia służebności przesyłu.

Do wiadomości:

1. **ENERGA - OPERATOR S.A.**
Oddział w Olsztynie
Ul. Tuwima 6, 10-950 Olsztyn

Z up. WÓJTA
Dorota Paczyńska
SEKRETARZ GMINY

Sprawę prowadzi:
Krzysztof Zdziarski
Insp. ds. rolnictwa
i gosp. nieruchomościami
tel. 89 650 40 02

Za zgodność z oryginałem
PROJEKTANT
mgr inż. Grzegorz Sędlak