


— — — — — kier. działka nr 18

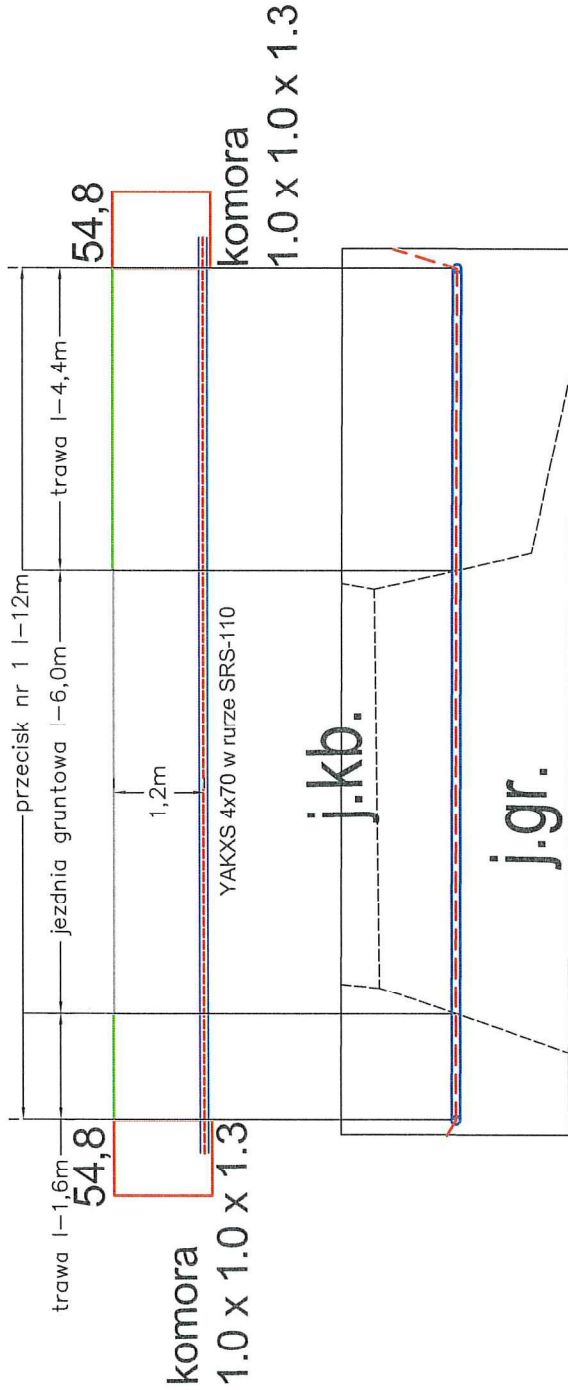

**UWAGI:**

1. Nie wyklucza się istnienia innych sieci uzbrojenia podziemnego w terenie nie zgłoszonych do inwentaryzacji geodezyjnej przed ich zakopaniem.

|                                                                                                                                |                                                                                                       |  |  |         |             |
|--------------------------------------------------------------------------------------------------------------------------------|-------------------------------------------------------------------------------------------------------|--|--|---------|-------------|
| Biuro Projektów VOLT s.c.<br>Marcin Górski, Paweł Daniłczuk<br>ul. Freta 26/27, 82-300 Elbląg<br>tel. 513 076 009, 506 981 101 |                                                                                                       |  |  | Faza    | PBW         |
| Temat                                                                                                                          | Budowa przyłącza kablowego nn 0,4kV w.m. Płoskinia w celu zasilenia budynku mieszkalnego na dz. nr 52 |  |  | Data    | 08.2026     |
| Adres                                                                                                                          | m. Płoskinia, gm. Płoskinia<br>dz. nr 17/5, 232, 52                                                   |  |  | Skala   | 1:100       |
| Inwestor                                                                                                                       | ENERGA Operator S.A.<br>ul. Marynarki Polskiej 130, 80-557 Gdańsk                                     |  |  | Branża  | ELEKTRYCZNA |
| Nazwa rysunku                                                                                                                  | Profil przecisku nr 1                                                                                 |  |  |         |             |
| Projektant                                                                                                                     | mgr inż. Paweł Daniłczuk<br>upr. WAM/0144/PWOE/10                                                     |  |  |         |             |
| Asystent projektanta                                                                                                           | Marlena Tyburska<br>Tyburska                                                                          |  |  |         |             |
| Sprawdzający                                                                                                                   | mgr inż. Marcin Górski<br>upr. WAM/0013/PWOE/10                                                       |  |  | nr rys. | E-3         |


OBI/22/2600969

1. Rzędne istniejącego uzbrojenia terenu zostały ustalone na podstawie rzędnych ujawnionych na mapie do celów projektowych, przed wykonaniem przewiertu należy wykonać przekopy kontrolne w celu potwierdzenia głębokości ułożenia sieci. W przypadku natrafienia na rię na innej głębokości niż podano, profil przewiertu należy skorygować.

2. Nie wyklucza się istnienia innych sieci uzbrojenia podziemnego w terenie nie zgłoszonych do inwentaryzacji geodezyjnej przed ich zakopaniem.

|                         |                                                                                                          |         |       |             |
|-------------------------|----------------------------------------------------------------------------------------------------------|---------|-------|-------------|
| Temat                   | Budowa przyłącza kablowego nr 0.4kV w m. Płoskino<br>w celu zasilania studynki mieszkalnego na dz. nr 52 |         |       |             |
| Adres                   | m. Płoskino, gm. Płoskino<br>dz. nr 17/5, 232, 52                                                        |         |       |             |
| Inwestor                | ENERGA Operator S.A.<br>ul. Marynarki Polskiej 130, 80-557 Gdańsk                                        |         |       |             |
| Nazwa<br>ryunku         | Profil przewierotu                                                                                       |         |       |             |
| Projektant              | mgr inż. Paweł Daniłczuk<br>upr. WAM00144/PQOE/H6                                                        |         |       |             |
| Asystent<br>projektanta | Marta Tyburska<br><i>Tyburska</i>                                                                        |         |       |             |
| Sprawdzający            | mgr inż. Marcin Górski<br>upr. WAM0013/PWOE/H6                                                           |         |       |             |
|                         | Faza                                                                                                     | Data    | Skala | Bransza     |
|                         | PBW                                                                                                      | 08.2026 | 1:100 | ELEKTRYCZNA |
|                         |                                                                                                          |         |       | nr rys.     |
|                         |                                                                                                          |         |       | E-4         |

— — — — — kier. działka nr 52

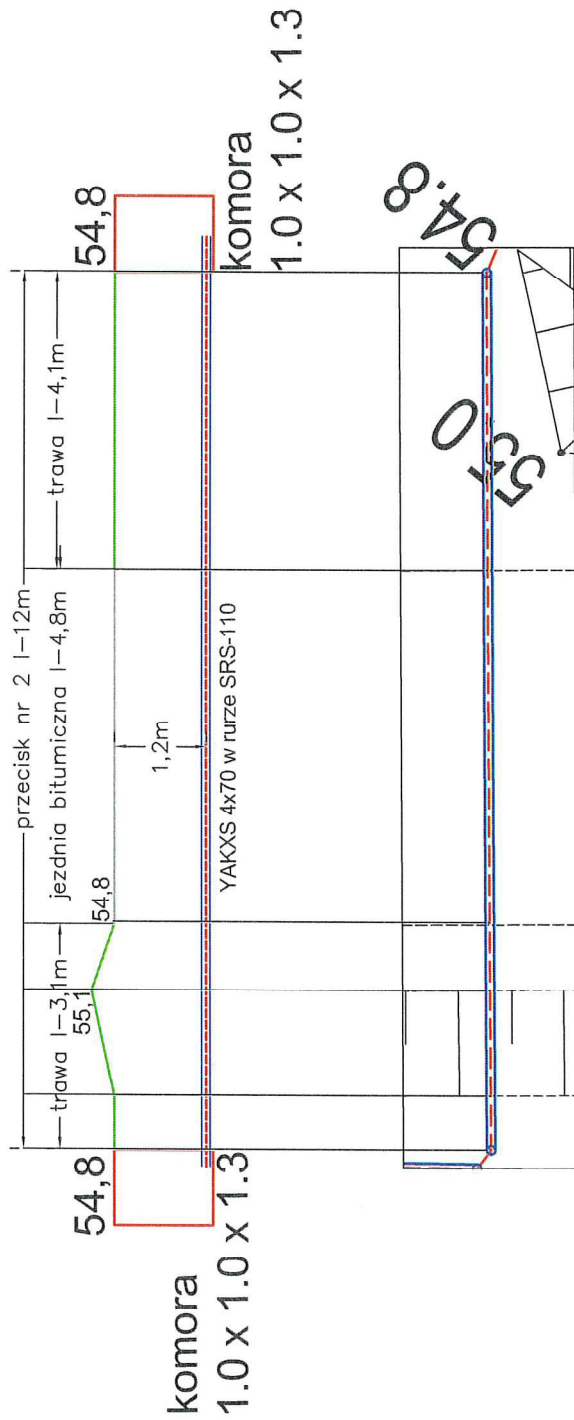

**UWAGI:**

1. Nie wyklucza się istnienia innych sieci uzbrojenia podziemnego w terenie nie zgłoszonych do inwentaryzacji geodezyjnej przed ich zakopaniem.

|                                                                                                                                   |                                                                                                       |  |        |             |
|-----------------------------------------------------------------------------------------------------------------------------------|-------------------------------------------------------------------------------------------------------|--|--------|-------------|
| Biurowie Projektów VOLT s.c.<br>Marcin Górski, Paweł Danilczuk<br>ul. Freta 26/27, 82-300 Elbląg<br>tel. 513 076 009, 506 961 101 |                                                                                                       |  | Faza   | PBW         |
| Temat                                                                                                                             | Budowa przyłącza kablowego nn 0,4kV w m. Płoskinia w celu zasilania budynku mieszkalnego na dz. nr 52 |  | Data   | 08.2026     |
| Adres                                                                                                                             | m. Płoskinia, gm. Płoskinia<br>dz. nr 17/5, 232, 52                                                   |  | Skala  | 1:100       |
| Inwestor                                                                                                                          | ENERGA Operator S.A.<br>ul. Marynarki Polskiej 130, 80-557 Gdańsk                                     |  | Branża | ELEKTRYCZNA |
| Nazwa rysunku                                                                                                                     | Projekt przedsięwzięcia nr 2                                                                          |  |        |             |
| Projektant                                                                                                                        | mgr inż. Paweł Danilczuk<br>upr. WAM/0144/PWOE/10                                                     |  |        |             |
| Asystent projektanta                                                                                                              | Marlena Tyburska<br><i>tyburska</i>                                                                   |  |        |             |
| Sprawdzający                                                                                                                      | mgr inż. Marcin Górski<br>upr. WAM/0013/PWOE/10                                                       |  |        |             |
| nr rys.                                                                                                                           |                                                                                                       |  | E-5    |             |

OBI/22/2600969