

# MAPA DO CELÓW PROJEKTOWYCH

skala 1:500

m.: Galewice, ul. Polna

|                                                               |                        |                                                |
|---------------------------------------------------------------|------------------------|------------------------------------------------|
| Jednostka ewidencyjna                                         | identyfikator          | 101803_2                                       |
|                                                               | nazwa                  | GALEWICE                                       |
| obręb ewidencyjny                                             | identyfikator          | 101803_2.0005                                  |
|                                                               | nazwa                  | Galewice                                       |
| nazwa układu współrzędnych                                    | prostokątnych płaskich | PL-2000/6                                      |
|                                                               | wysokości              | PL-EVRF2007-NH                                 |
| Oznaczenie granic obszaru, który był przedmiotem aktualizacji |                        |                                                |
| Oznaczenie kancelaryjne zgłoszenia pracy geodezyjnej:         |                        |                                                |
| Godła mapy:                                                   |                        | 6.153.23.014.1, 6.153.23.013.2, 6.153.23.013.4 |


|                                   |                                                                                                                                                                                    |  |
|-----------------------------------|------------------------------------------------------------------------------------------------------------------------------------------------------------------------------------|--|
| Nazwa wykonawcy prac geodezyjnych | Usługi geodezyjno - kartograficzne<br>LT-GEO Tobiasz Lis<br>Kolonia Bolesławiec-Chróscin 4<br>98-430 Bolesławiec, NIP 9970106169<br>tel. 798717666, email: tobiasslis.87@gmail.com |  |
|                                   | inż. Tobiasz Lis                                                                                                                                                                   |  |

|                                                                              |  |                                                                          |
|------------------------------------------------------------------------------|--|--------------------------------------------------------------------------|
| Imię, nazwisko oraz numer uprawnień zawodowych kierownika prac geodezyjnych: |  | inż. Tobiasz Lis                                                         |
| Data oraz imię i nazwisko osoby, która opracowała, która opracowała mapę:    |  | GEODETA UPRAWNIONY<br>upr. zaw. nr 22270<br>Wieruszów, dn. 08.04.2026 r. |



UWAGA: Nie wyklucza się istnienie w terenie innych przewodów, o których brak informacji wynika z zaszczości historycznych lub niedopełnienia przepisów zgłoszenia do inwentaryzacji (Ustawa: Prawo geodezyjne i kartograficzne - 17 maja 1989 r. t. j. Dz.U. 1989 nr 30 poz. 163, z późn. zm.)  
Granice działek ewidencyjnych pozyskano z Powiatowego Zasadu Geodezyjnego i Kartograficznego.


|                                                                                                                                                                                                                                                                                    |                                                                                                                                       |
|------------------------------------------------------------------------------------------------------------------------------------------------------------------------------------------------------------------------------------------------------------------------------------|---------------------------------------------------------------------------------------------------------------------------------------|
| Poświadczam, że niniejszy dokument został opracowany w wyniku prac geodezyjnych i kartograficznych, których rezultaty zawiera operat techniczny pozytywnie zweryfikowany. Jednocześnie informuję, że jestem świadomy odpowiedzialności karnej za złożenie fałszywego oświadczenia. |                                                                                                                                       |
| Identyfikator zgłoszenia prac geodezyjnych:                                                                                                                                                                                                                                        | GN-0.6640.249.2026                                                                                                                    |
| Organ służby geodezyjnej i kartograficznej, który otrzymał zgłoszenie:                                                                                                                                                                                                             | Starosta Wieruszowski                                                                                                                 |
| Wykonawca prac geodezyjnych                                                                                                                                                                                                                                                        | Usługi geodezyjno - kartograficzne<br>LT-GEO Tobiasz Lis<br>Kolonia Bolesławiec-Chróscin 4<br>98-430 Bolesławiec<br>NIP 997-010-61-69 |
| Nr oraz data sporządzenia dokumentu zawierającego wynik pozytywnej weryfikacji                                                                                                                                                                                                     | Protokół weryfikacji<br>nr GN-0.6640.249.2026_1<br>z dnia 09.04.2026 r.                                                               |
| Numer operatu:                                                                                                                                                                                                                                                                     | P.1018.2026.361                                                                                                                       |
| Imię i nazwisko oraz nr uprawnień zawodowych kierownika prac geodezyjnych                                                                                                                                                                                                          | inż. Tobiasz Lis<br>uprawnienia zawodowe nr 22270                                                                                     |
| Data i podpis kierownika prac geodezyjnych:                                                                                                                                                                                                                                        |                                                                                                                                       |
| inż. Tobiasz Lis                                                                                                                                                                                                                                                                   |                                                                                                                                       |
| GEODETA UPRAWNIONY<br>upr. zaw. nr 22270<br>Wieruszów, dn. 09.04.2026 r.                                                                                                                                                                                                           |                                                                                                                                       |

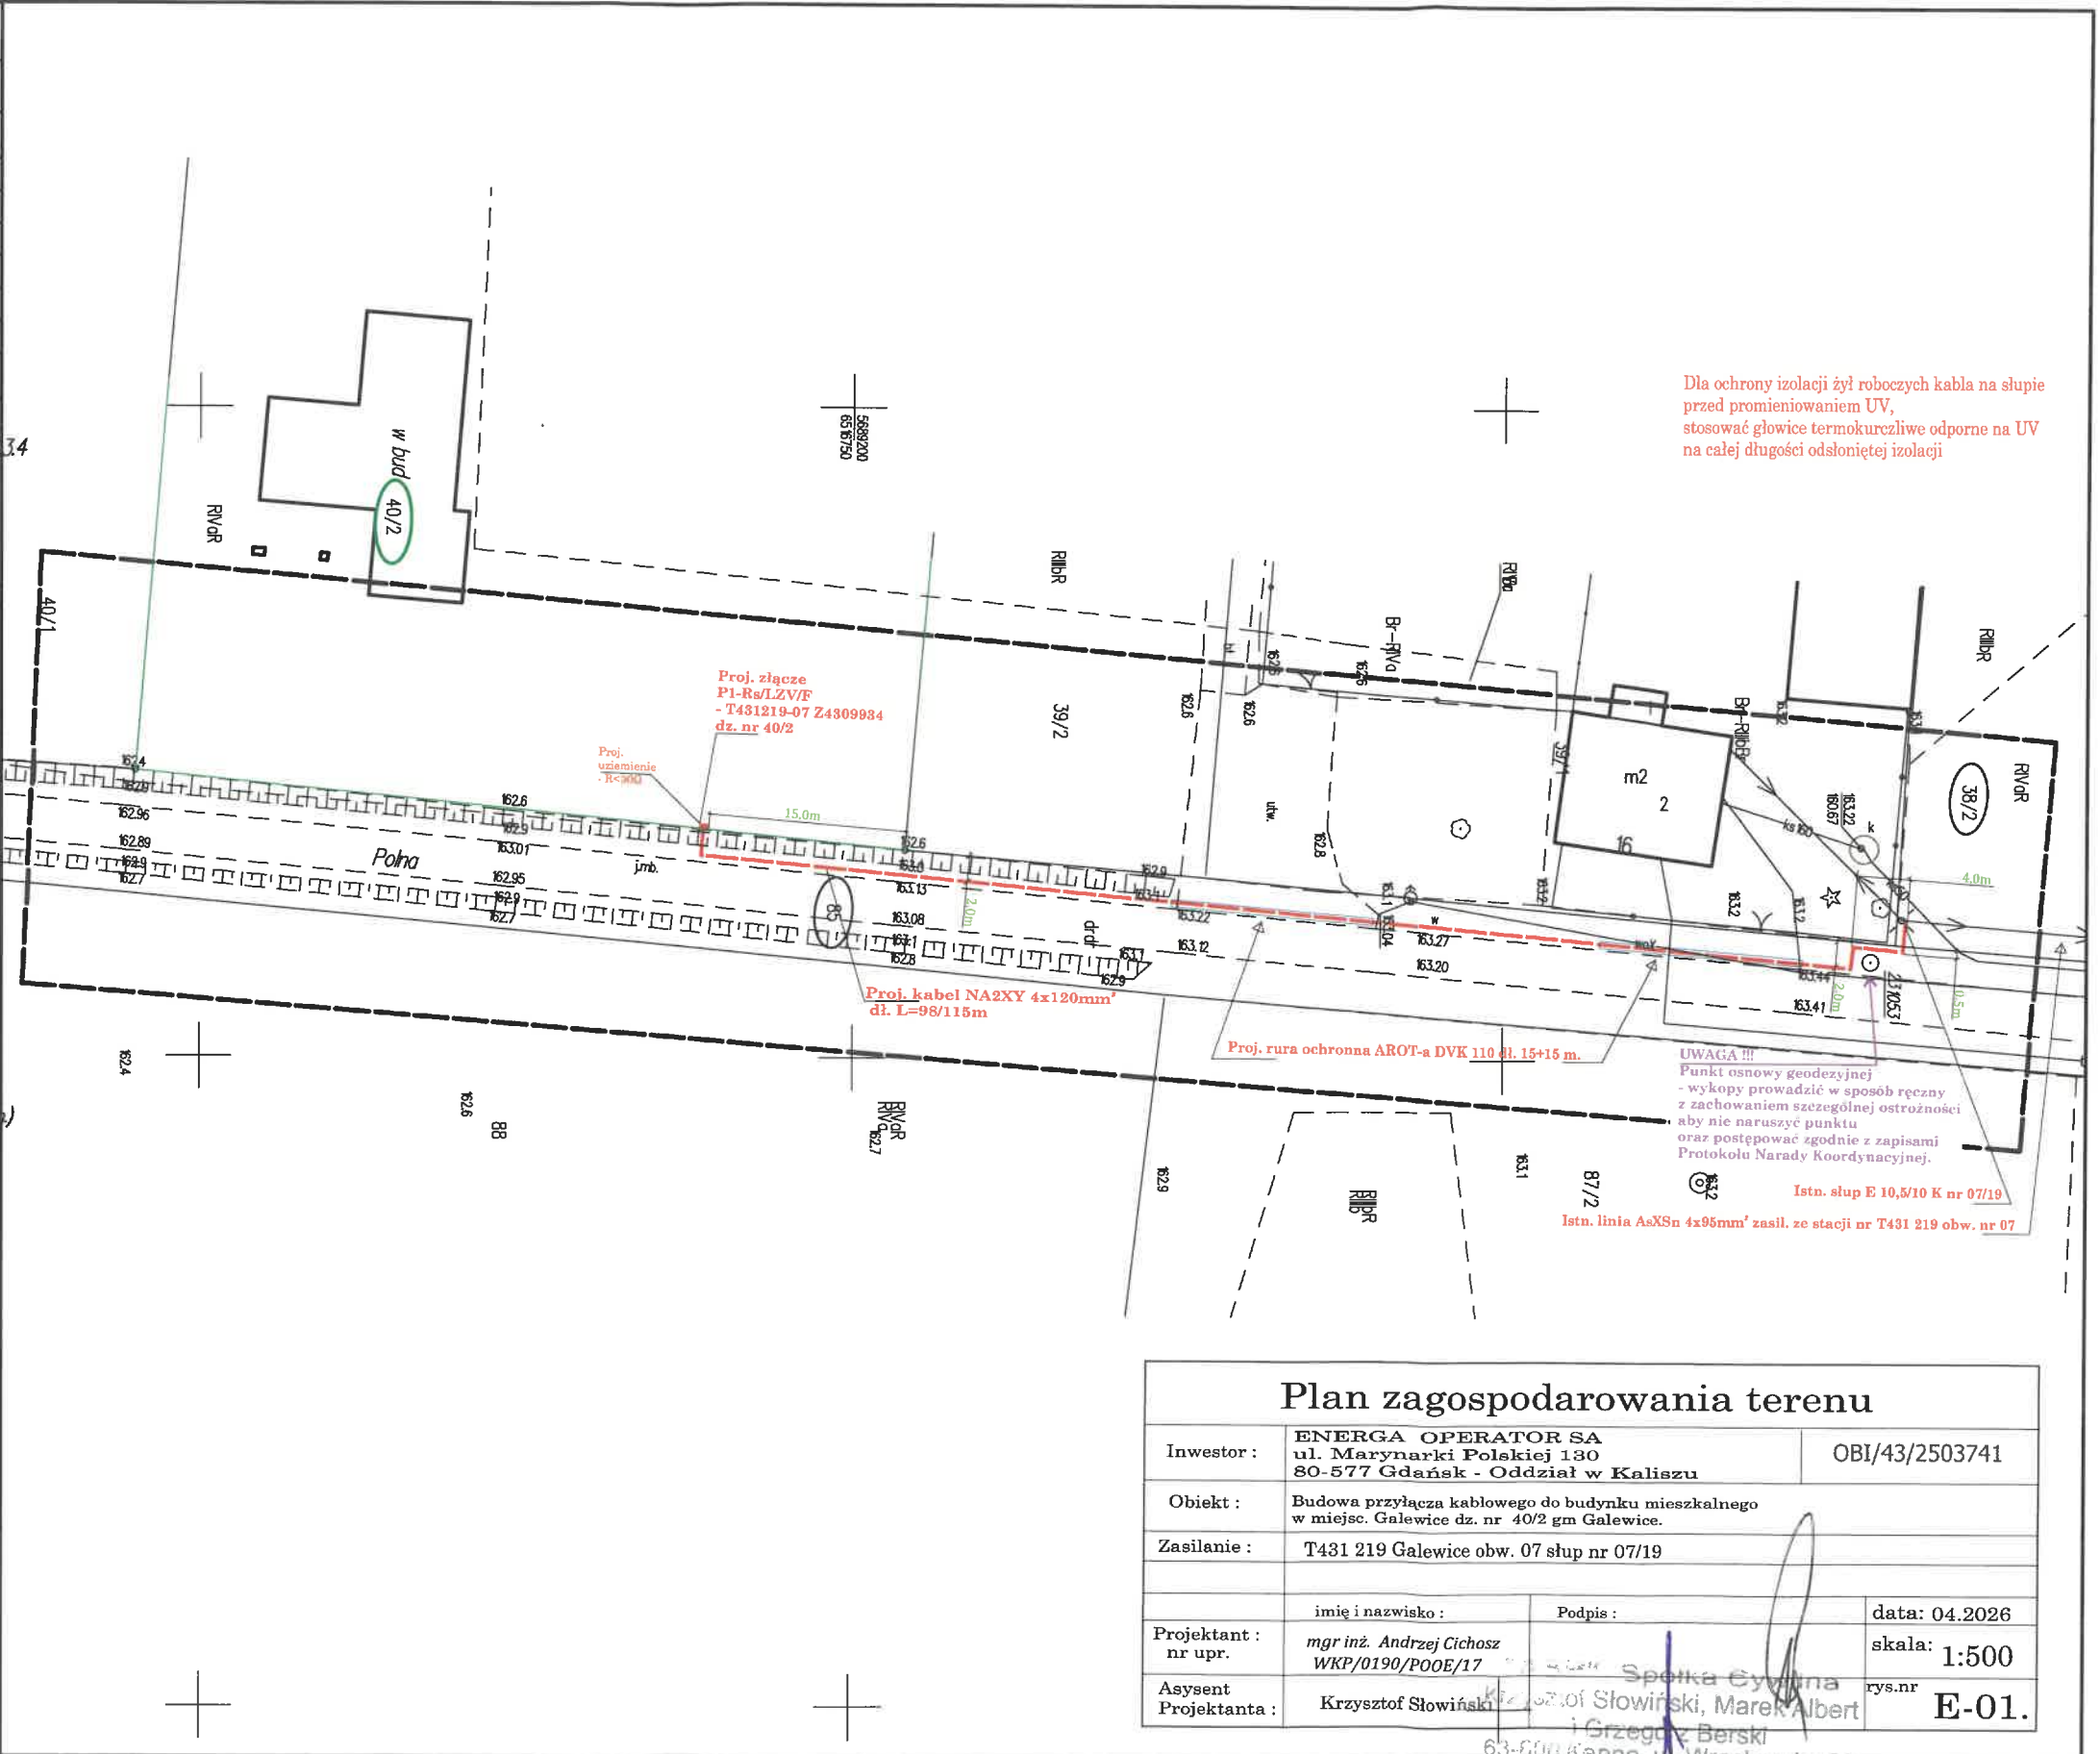

## Plan zagospodarowania terenu


|                         |                                                                                                   |                                                                                                   |                               |
|-------------------------|---------------------------------------------------------------------------------------------------|---------------------------------------------------------------------------------------------------|-------------------------------|
| Inwestor :              | ENERGA OPERATOR SA<br>ul. Marynarki Polskiej 130<br>80-577 Gdańsk - Oddział w Kaliszu             |                                                                                                   | OBI/43/2503741                |
| Obiekt :                | Budowa przyłącza kablowego do budynku mieszkalnego<br>w miejsc. Galewice dz. nr 40/2 gm Galewice. |                                                                                                   |                               |
| Zasilanie :             | T431 219 Galewice obw. 07 słup nr 07/19                                                           |                                                                                                   |                               |
|                         |                                                                                                   |                                                                                                   |                               |
| Projektant :<br>nr upr. | imię i nazwisko :<br>mgr inż. Andrzej Cichosz<br>WKP/0190/P00E/17                                 | Podpis :<br> | data: 04.2026<br>skala: 1:500 |
| Asyent<br>Projektanta : | Krzysztof Słowiński                                                                               | rys.nr<br>E-01.                                                                                   |                               |

Spółka Cyfrowa  
Grzegorz Berski  
63-600 Kępno, ul. Wrocławska 88  
tel. 510-57-67-57  
NIP 6192020874 REGON 302589217

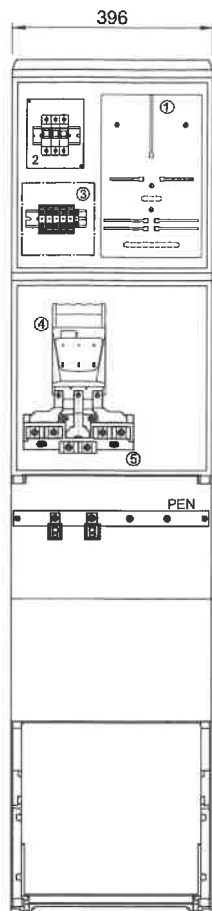


Dla ochrony izolacji żył roboczych kabla na słupie przed promieniowaniem UV, stosować głowice termokurczliwe odporne na UV na całej długości odsłoniętej izolacji

proj. szafka P1-Rs/LZV/F

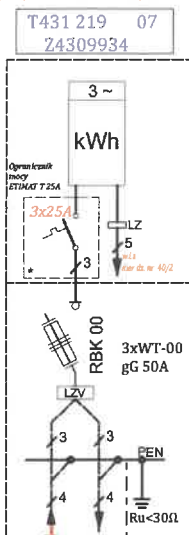


Istn. E 10,5/10 K AsXSn 4x95mm<sup>2</sup> zasilany ze stacji T431 219/07/19

Proj. NA2XY 4x120mm<sup>2</sup> - L=98/115m.-

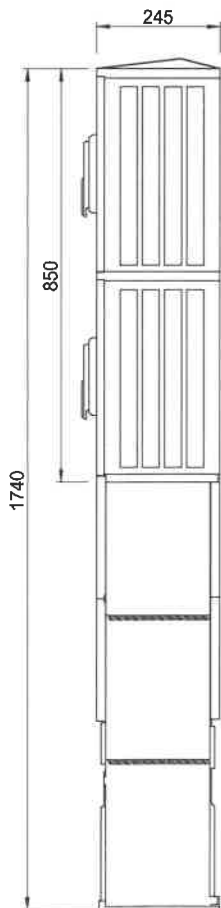

Typy obudowy:

- OSZ 40x40+40x40+FP
- SSTN 40x42+STN 40x42+FTN40

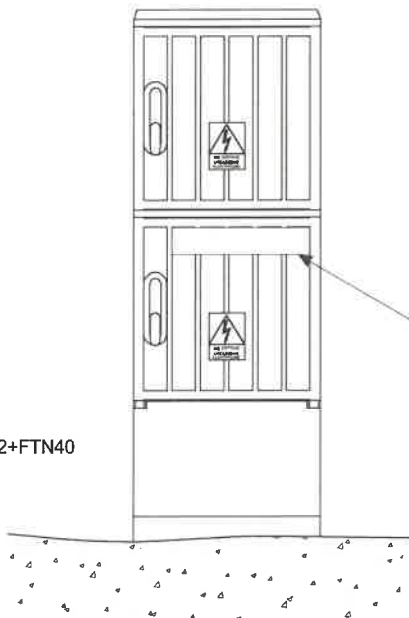

Indywidualny numer w uzgodnieniu z Działem Dokumentacji RD w Kępnie -zastosować tabliczki aluminiowe wytłaczane do numeru stacji, ID, oraz na słupie

Wyposażenie złącza:

1. Tablica licznikowa uniwersalna
2. Ogranicznik mocy (w obudowie typu S5)  
obudowa przystosowana do plombowania
3. Listwa zaciskowa do 16mm<sup>2</sup>
4. Rozłącznik bezpiecznikowy  
skrzynkowy WLK 00
5. Listwa rozgałęźna do 2x240mm<sup>2</sup>

## Schemat zasilania szafki

|                        |                                                                                       |                                                     |
|------------------------|---------------------------------------------------------------------------------------|-----------------------------------------------------|
| Inwestor :             | ENERGA OPERATOR SA<br>ul. Marynarki Polskiej 130<br>80-577 Gdańsk - Oddział w Kaliszu | OBI/43/2503741                                      |
| Obiekt :               | Budowa przyłącza kablowego w miejsc. Galewice dz. nr 40/2 gm Galewice.                |                                                     |
| Zasilanie :            | T431 219 Galewice obw. 07 słup nr 07/19                                               |                                                     |
| Projektant :           | imię i nazwisko :<br>mgr inż. Andrzej Cichosz<br>WKP/0190/POOE/17                     | data: 04.2026<br>skala:                             |
| Asystent Projektanta : | Krzysztof Słowiński                                                                   | 63-600 Kępno ul. Wrocławska 80<br>tel. 510-87-67-57 |

NIP 6192020874 REGON 302589217

E-02.