

- LEGENDA:**
- Projektowane elektroenergetyczne linie kablowe nn-0,4kV, zgodnie z opisem
 - Projektowane szafki pomiarowe nn-0,4kV typu P2-Rs/LZV/F współpracujące z projektowanym uziomem z taśmy i prętów stalowych ocynkowanych R≤30Ω
 - Projektowany kabel w rurze osłonowej DVK 110


- UWAGI:**
- Stosować się do uwag zawartych w uzgodnieniach branżowych, decyzjach i opinii Narady Koordynacyjnej.
 - W miejscach skrzyżowań z istniejącą infrastrukturą - WYKOP RĘCZNY.
 - Projektowany kabel układać zgodnie z N SEP-E 004, oraz Standardami Energa Operator SA.
 - Projektowane szafki pomiarowe nn-0,4kV uziemić za pomocą uziomu, R≤30Ω (szczegóły w opisie)
 - Na końcach kabli pozostawić zapas o długości 1m

**Za zgodność z oryginałem
podkładu mapowego
PROJEKTANT**

mgr inż. Bartosz Michalski

Współrzędne geodezyjne


Lp	X	Y
1	5677229.64	6480243.35
2	5677229.44	6480243.95
3	5677219.62	6480247.10
4	5677221.17	6480251.86
5	5677219.96	6480254.75
6	5677220.54	6480256.48
7	5677220.15	6480256.75
8	5677220.48	6480256.81
9	5677223.84	6480266.99
10	5677224.16	6480267.22
11	5677223.92	6480267.57
12	5677223.69	6480267.49
13	5677224.12	6480267.82
14	5677227.50	6480278.08
15	5677227.44	6480278.32
16	5677227.24	6480278.25

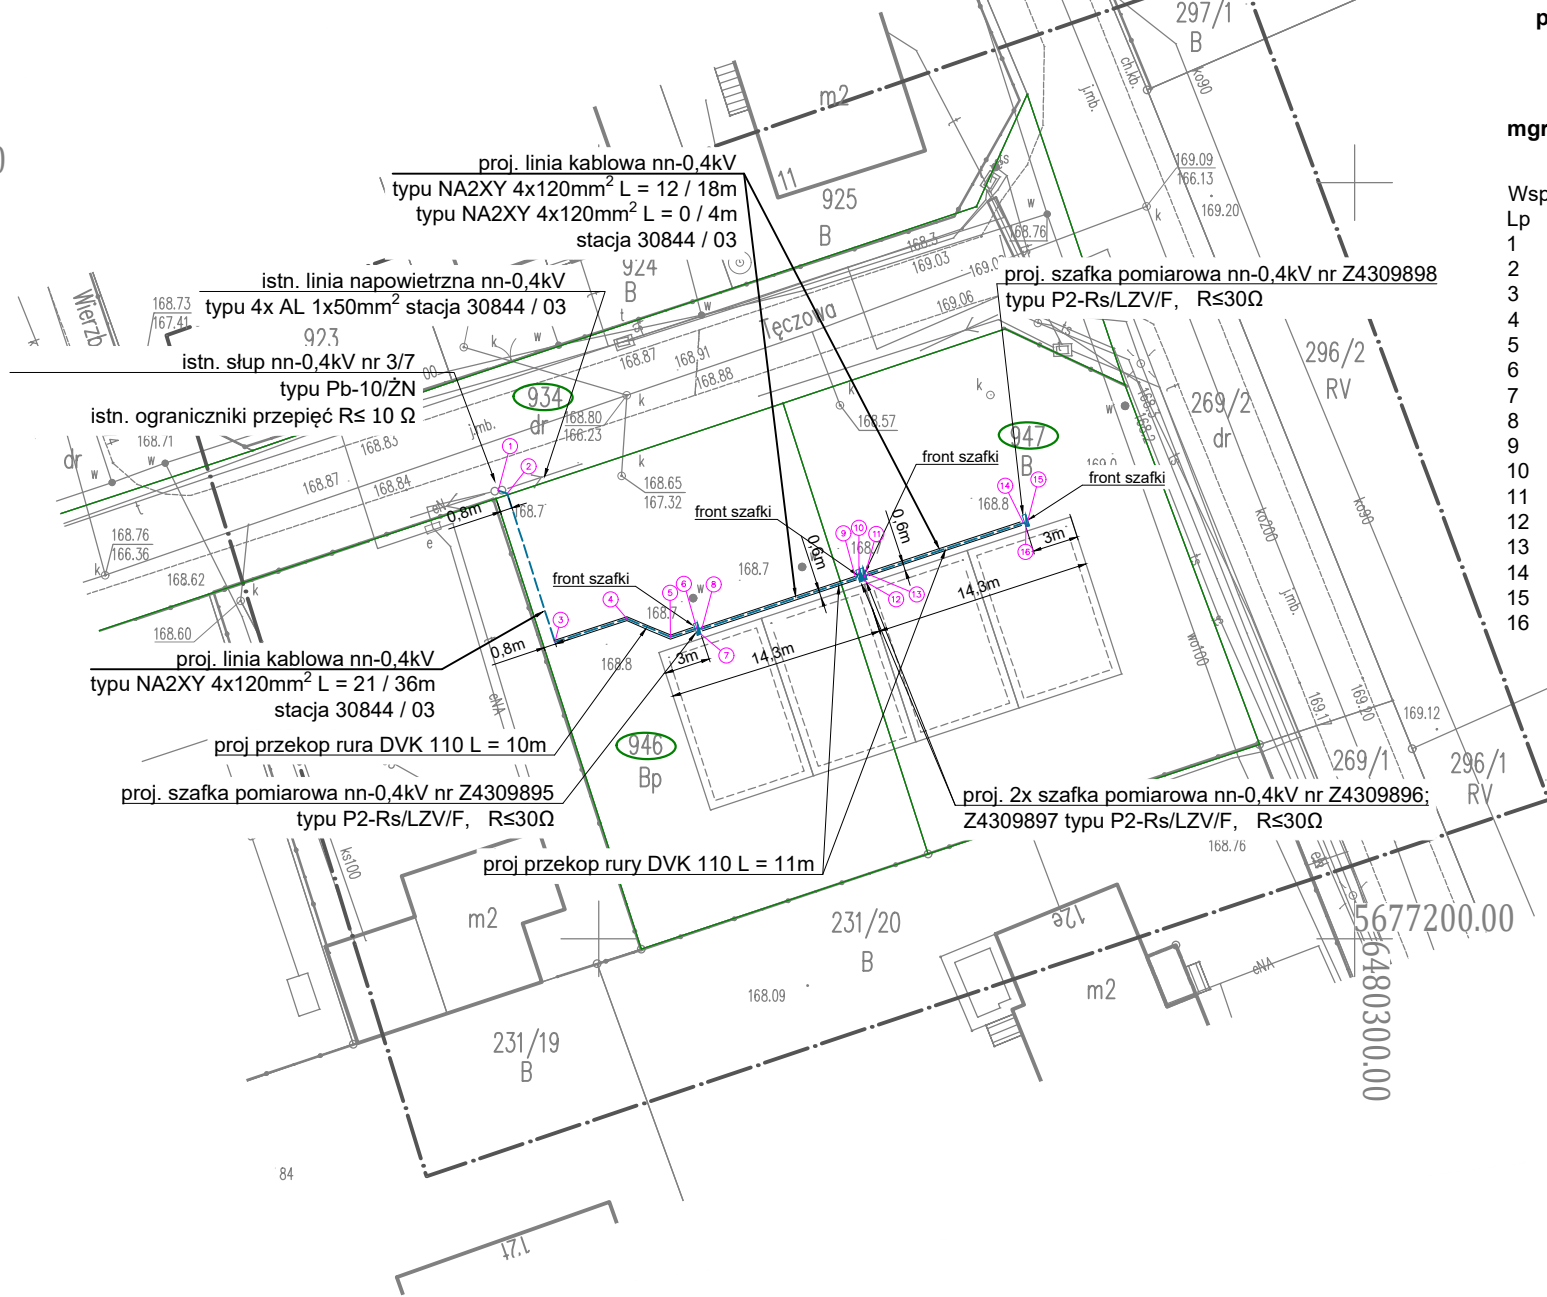

MAPA DO CELÓW PROJEKTOWYCH		
Oznaczenie kancelaryjne zgłoszenia pracy geodezyjnej	GK.6640.732.2026 ks rob. 77/2026	
Województwo	dolnośląskie	
Powiat	oleśnicki	
Gmina	Dziadowa Kłoda	
Jednostka ewidencyjna	Identyfikator nazwa	021404_2 Dziadowa Kłoda
Obręb ewidencyjny	Identyfikator nazwa	0002 Dziadowa Kłoda
Nr działki	wg zakresu	
Skala mapy	1:500	
Godło mapy	6.151.18.13.4.1; 6.151.18.13.4.3	
Nazwa układu współrzędnych	Prostokątnych płaskich	„2000” - 18
	Układu wysokości	PL-EVRF2007-NH
Oznaczenie granic obszaru który był przedmiotem aktualizacji	-----	
Informacje o służebnościach gruntowych mających wpływ na zagospodarowanie gruntów zlokalizowanych w granicach projektowanej inwestycji	Nie sprawdzano	
Data opracowania mapy	11.05.2026r.	GEODETA <i>Krzysztof Dembny</i> Upr. zaw. nr 14345 w zakresie 1; 2
KATARZYNA DEMBNA-ŁEBSKA nazwa/ imię i nazwisko wykonawcy		 podpis osoby reprezentującej wykonawcę
KRZYSZTOF DEMBNY imię i nazwisko geodety uprawnionego, który opracował mapę		14345..... nr uprawnień i podpis geodety

Wykonawca prac geodezyjnych	Usługi Geodezyjne Dembny Krzysztof ul.21-go Stycznia 21 63-500 Ostrzeszów
Identyfikator zgłoszenia prac geodezyjnych	GK.6640.732.2026
Numer oraz data sporządzenia dokumentu zawierającego wynik pozytywnej weryfikacji	Protokół weryfikacji nr 1 z dnia 24.06.2026r.
Oświadczam, że niniejszy dokument został opracowany w wyniku prac geodezyjnych i kartograficznych, których rezultaty zawiera operat techniczny, który uzyskał pozytywną weryfikację.	
USŁUGI GEODEZYJNE <i>Krzysztof Dembny</i> 63-500 Ostrzeszów 21 stycznia nr 21 tel. 605 080 074 REGON 259492490 NIP 514-000-53-59	GEODETA <i>Krzysztof Dembny</i> Upr. zaw. nr 14345 w zakresie 1; 2 (podpis geodety uprawnionego)

PRACOWNIA PROJEKTOWA OMEGA BARTOSZ MICHALSKI		Pracownia Projektowa Omega Bartosz Michalski 63-400 Wysocko Wielkie ul. Leśna 4 NIP: 622-264-22-97 REGON: 302-778-800 e-mail: pracownia.omega@gmail.com tel.: 693-598-940 Projektowanie i doradztwo techniczne w zakresie sieci i instalacji elektrycznych	Zlecenie: KW01546/26
Zadanie: Zasilanie w energię elektryczną budynków mieszkalnych w zabudowie szeregowej na działkach 946, 947 w m-ci Dziadowa Kłoda ul. Tęczowa gm. Dziadowa Kłoda			Numer warunków: P/25/080557; P/26/080558; P/25/080561; P/25/080562; P/25/080564; P/25/080565; P/25/080566; P/25/080568
Nazwa zamierzenia budowlanego: Budowa elektroenergetycznej linii kablowej nn-0,4kV i szafek pomiarowych nn-0,4kV			Obi: 43/2600169
Rysunek: Projekt zagospodarowania terenu			Stacja / obwód: 30844 / 3
Projektant: mgr inż. Bartosz Michalski Uprawnienia budowlane do projektowania bez ograniczeń w specjalności instalacyjnej w zakresie sieci, instalacji i urządzeń elektrycznych i elektroenergetycznych nr ewid.: WKP/0208/POOE/18; nr wpisu do CROPUB: 4027/18/U/C			Data: 08.2026
Opracował: mgr inż. Łukasz Fengler			Skala: 1:500
			Nr rys.: E-01

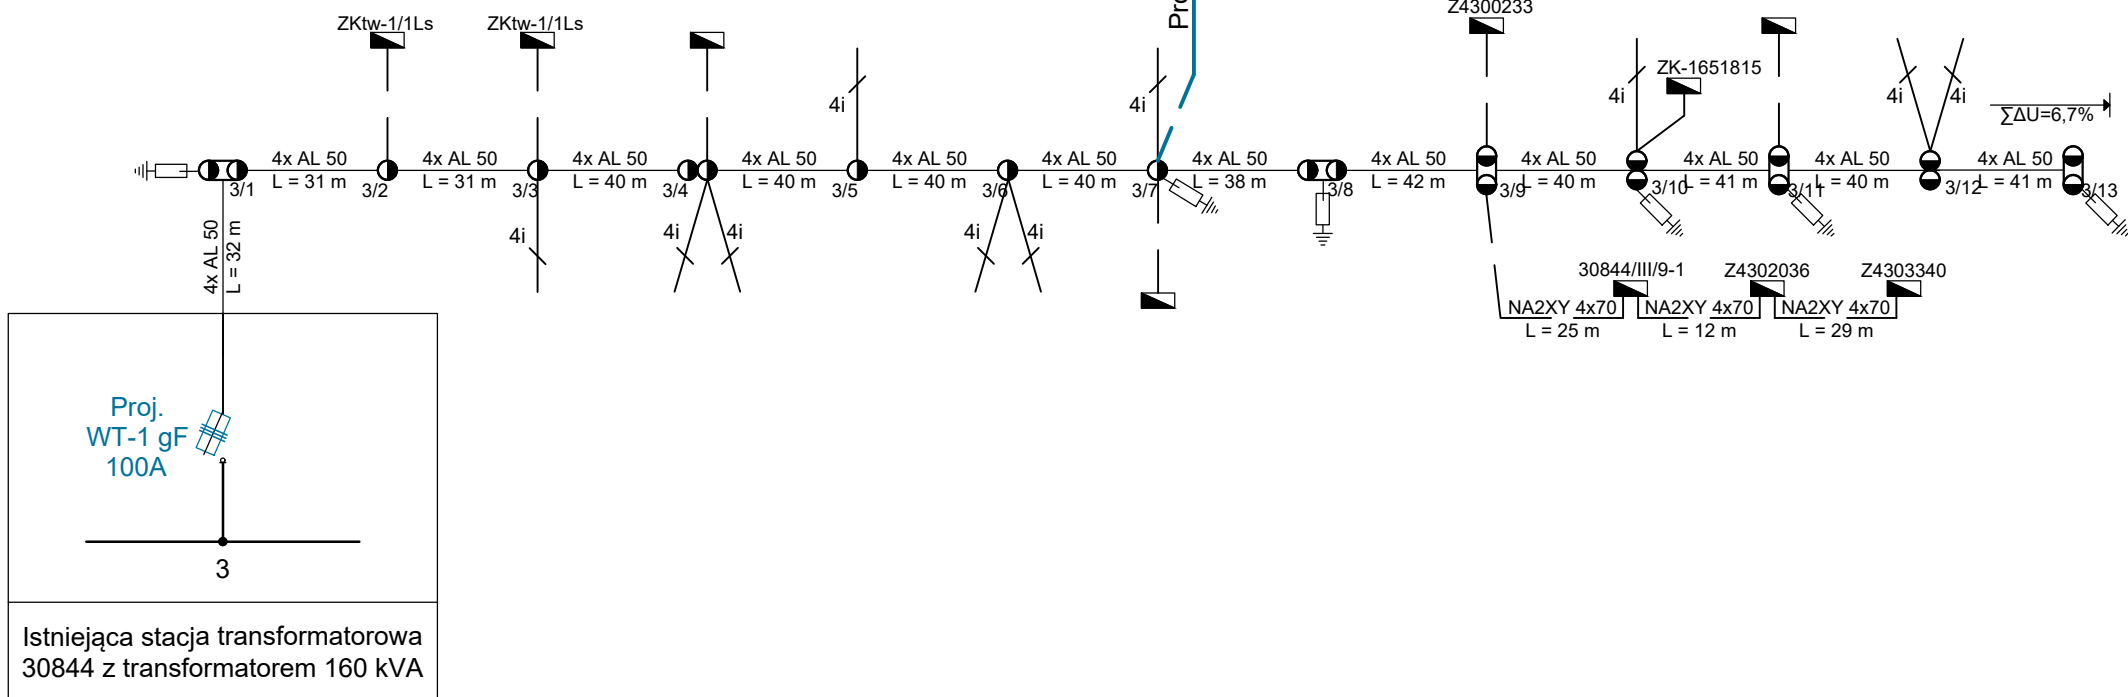

- LEGENDA:**
- Istn. przyłącza napowietrzne AsXSn 4x
 - Istn. kable elektroenergetyczne
 - Istn. wolnostojące szafki pomiarowe i rozdzielnice szafowe
 - Istn. ograniczniki przepięć

- UWAGI:**
- Dla szafki pomiarowej przewidziano uziom z taśmy i prętów stalowych ocynkowanych o $R \leq 30 \Omega$.
 - Liczniki energii elektrycznej, zabezpieczenia przedlicznikowe oraz inne elementy instalacji przedlicznikowej znajdujące się w szafkach pomiarowych, w części dostępnej dla odbiorców należy zaplombować.
 - Istniejący obwód linii napowietrznej nn-0,4kV typu 4x AL1x50 od stacji do słupa 3/13 do modernizacji na przewody AsXSn 4x120mm² wg. odrębnego opracowania (patrz pkt. 7.1.3 warunków przyłączenia)
 - Do czasu modernizacji linii napowietrznej stacji transformatorowej istniejące wkładki WT-1 gF 80A wymienić na wkładki WT-1 gF 100A spełniające skuteczną ochronę przeciwporażeniową.

PRACOWNIA PROJEKTOWA OMEGA BARTOSZ MICHAŁSKI		Pracownia Projektowa Omega Bartosz Michalski 63-400 Wysocko Wielkie ul. Leśna 4 NIP: 622-264-22-97 REGON: 302-778-800 e-mail: pracownia.omega@gmail.com tel.: 693-598-940 <i>Projektowanie i doradztwo techniczne w zakresie sieci i instalacji elektrycznych</i>	Zlecenie: KW01546/26
Zadanie: Zasilanie w energię elektryczną budynków mieszkalnych w zabudowie szeregowej na działkach 946, 947 w m-ci Dziadowa Kłoda ul. Tęczowa gm. Dziadowa Kłoda		Nazwa zamierzenia budowlanego: Budowa elektroenergetycznej linii kablowej nn-0,4kV i szafek pomiarowych nn-0,4kV	Numer warunków: P/25/080557; P/26/080558; P/25/080561; P/25/080562; P/25/080564; P/25/080565; P/25/080566; P/25/080568
Rysunek: Schemat ideowy zasilania		Projektant: mgr inż. Bartosz Michalski Uprawnienia budowlane do projektowania bez ograniczeń w specjalności instalacyjnej w zakresie sieci, instalacji i urządzeń elektrycznych i elektroenergetycznych nr ewid.: WKP/0208/POOE/18; nr wpisu do CROPUB: 4027/18/U/C	Obi: 43/2600169 Stacja / obwód: 30844 / 3
Opracował: mgr inż. Łukasz Fengler		Data: 08.2026 Skala: -	Nr rys.: E-02