

MAPA DO CELÓW PROJEKTOWYCH

skala 1:500

miejsowość: Teklinów

Jednostka ewidencyjna	identyfikator	101807 5
	nazwa	WIERUSZÓW – obszar wiejski
obręb ewidencyjny	identyfikator	101807 5.0011
	nazwa	Teklinów
nazwa układu współrzędnych	prostokątnych płaskich	PL-2000/6
	wysokości	PL-EVRF2007-NH

Oznaczenie granic obszaru, który był przedmiotem aktualizacji

oznaczenie kancelaryjne zgłoszenia pracy geodezyjnej: GN-0.6640.265.2026

Godła mapy: 6.153.22.16.4.3

Nazwa wykonawcy prac geodezyjnych
 inż. **Tobiasz Lis**
 Usługi geodezyjne – kartograficzne
 LT-GEO Tobiasz Lis
 Kolonia Bolesławiec-Chróscin 4
 98-430 Bolesławiec, NIP 9970106169
 tel.798717666, email:tobiaszlis.87@gmail.com


Imię, nazwisko oraz numer uprawnień zawodowych kierownika prac geodezyjnych:

inż. **Tobiasz Lis**

Data oraz imię i nazwisko osoby, która opracowała którą opracowała mapę:

GEODETA UPRAWNIONY
 upr. zaw. nr 22270
 Wieruszów, dn: 16.03.2026 r.


SKIC LOKALIZACJI skala 1:50 000

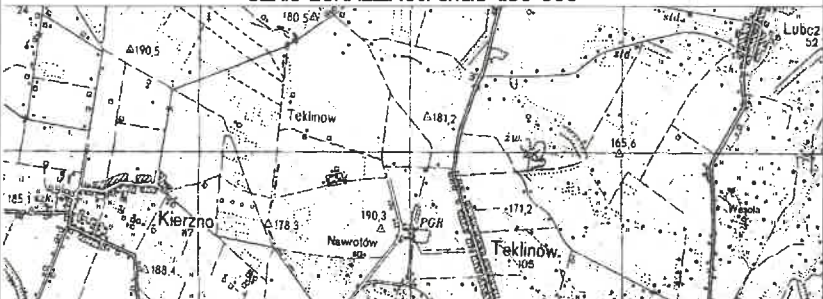

UWAGA: Nie wyklucza się istnienie w terenie innych przewodów, o których brak informacji wynika z zaszczości historycznych lub niedopełnienia przepisów zgłoszenia do inwentaryzacji (Ustawa: Prawo geodezyjne i kartograficzne – 17 maja 1989 r. t. j. Dz.U. 1989 nr 30 poz. 163, z późn. zm.)
 Granice działek ewidencyjnych pozyskano z Powiatowego Zasobu Geodezyjnego i Kartograficznego.

Poświadczam, że niniejszy dokument został opracowany w wyniku prac geodezyjnych i kartograficznych, których rezultaty zawiera operat techniczny pozytywnie zweryfikowany. Jednocześnie informuję, że jestem świadomy odpowiedzialności karnej za złożenie fałszywego oświadczenia.

Identyfikator zgłoszenia prac geodezyjnych:	GN-0.6640.265.2026
Organ służby geodezyjnej i kartograficznej, który otrzymał zgłoszenie:	Starosta Wieruszowski
Wykonawca prac geodezyjnych	Usługi geodezyjne – kartograficzne LT-GEO Tobiasz Lis Kolonia Bolesławiec-Chróscin 4 98-430 Bolesławiec NIP 997-010-61-69
Nr oraz data sporządzenia dokumentu zawierającego wynik pozytywnej weryfikacji	Protokół weryfikacji nr GN-0.6640.265.2026_1 z dnia 17.03.2026 r.
Numer operatu:	P.1018.2026.278
Imię i nazwisko oraz nr uprawnień zawodowych kierownika prac geodezyjnych	inż. Tobiasz Lis uprawnienia zawodowe nr 22270
Data i podpis kierownika prac geodezyjnych:	inż. Tobiasz Lis GEODETA UPRAWNIONY upr. zaw. nr 22270 Wieruszów, dn: 17.03.2026 r.

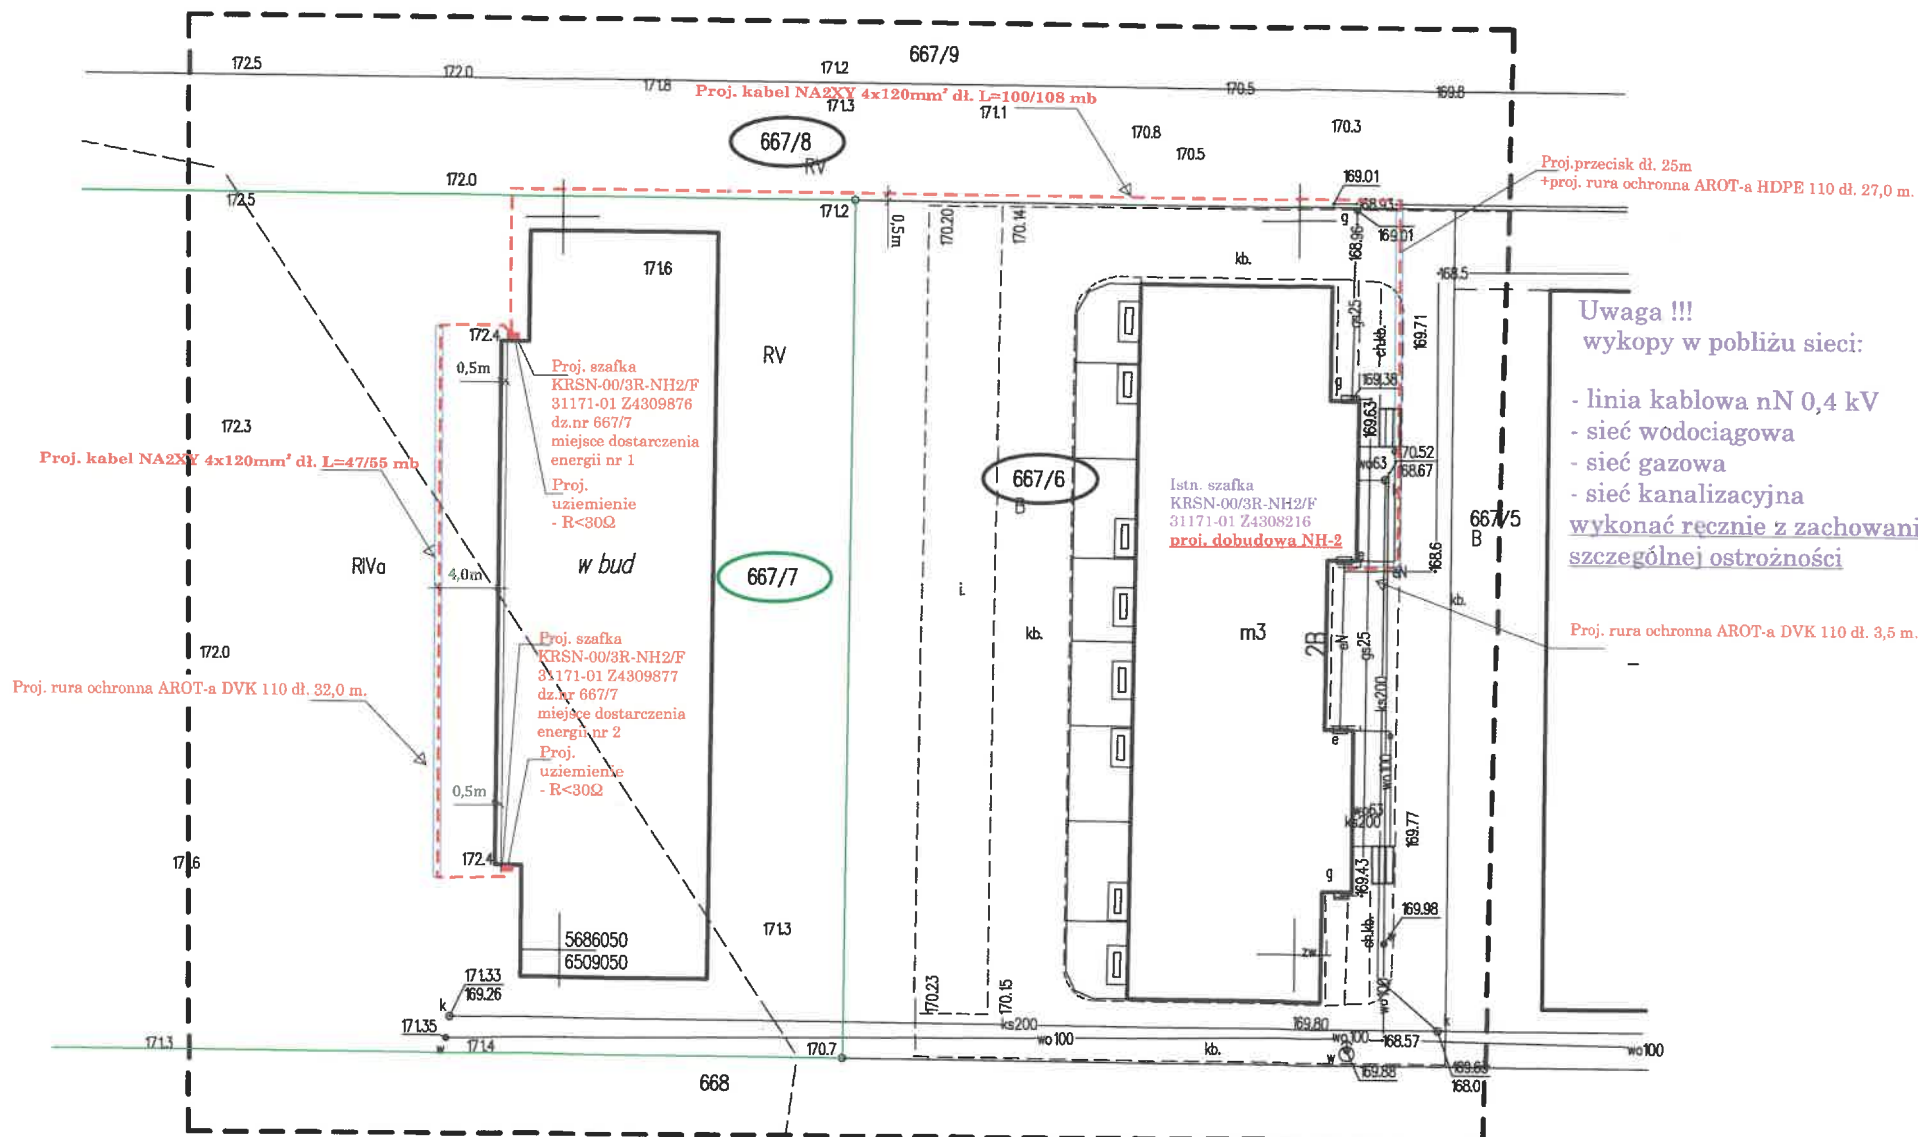

Uwaga !!!
 wykopy w pobliżu sieci:


- linia kablowa nN 0,4 kV
 - sieć wodociągowa
 - sieć gazowa
 - sieć kanalizacyjna
- wykonać ręcznie z zachowaniem szczególnej ostrożności

Proj. rura ochronna AROT-a DVK 110 dł. 3,5 m.


Inwestor :	ENERGA OPERATOR SA ul. Marynarki Polskiej 130 80-577 Gdańsk - Oddział w Kaliszu	OBI/43/2503613
Obiekt :	Przyłącze kablowe 0,4kV zasilające budynek wielorodzinny (blok) w miejsc. Teklinów dz. nr 667/7 gm. Wieruszów	
Zasilanie :	31 171 Teklinów szafka kablowa nr Z4308216	
Temat :	Plan zagospodarowania terenu	
Projektant :	imię i nazwisko : mgr inż. Andrzej Cichosz	Podpis : data: 03.2026
nr upr.	WKP/0190/PO08/17	skala: 1:500
Asystent projektanta :	Krzysztof Słowiński	Wzrost: 1,70m Ciężar ciała: 70kg Ciężar ciała: 70kg

63-600 Kępno, ul. Wrocławska 60
 tel. 510-87-67-57

NIP 618202017 REGON 302000000

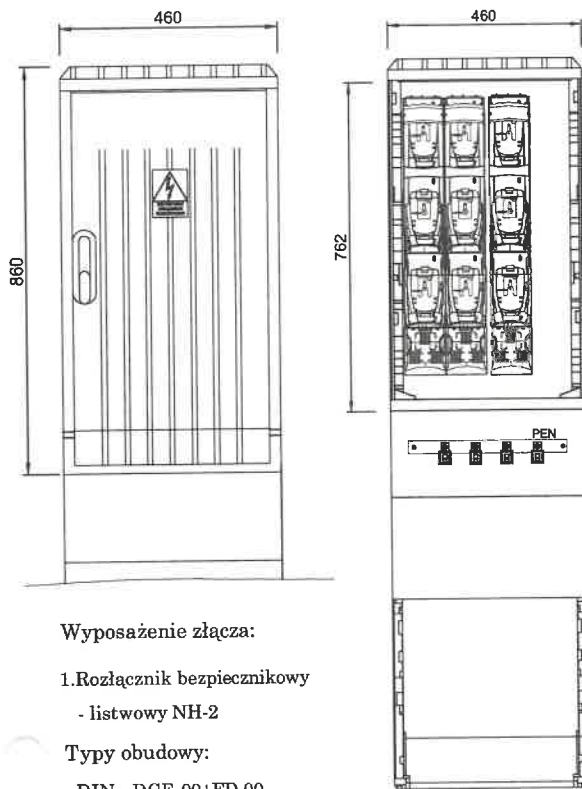


KRSN-00/3R-NH2/F
31 171-01 Id. Z4309877
Proj. kablowa rozdzielnica szafowa naziemna

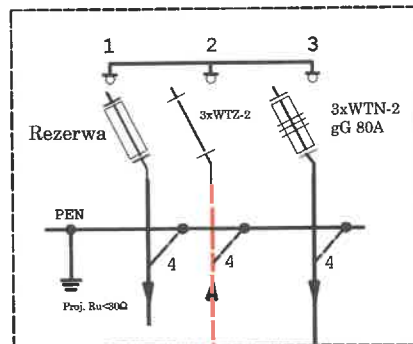

w.l.z
-miejsce przyłączenia nr 2
moc 47,5 kW

Proj. NA2XY 4x120mm²
- L=47/55m.-


KRSN-00/3R-NH2/F
31 171-01 Id. Z4309876
Proj. kablowa rozdzielnica szafowa naziemna

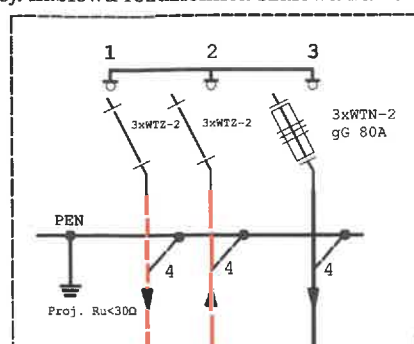

w.l.z
-miejsce przyłączenia nr 1
moc 47,5 kW

- L=100/108m.-


KRSN-00/3R-NH2/F
31 171-01 Id. Z4308217
Istn. kablowa rozdzielnica szafowa naziemna

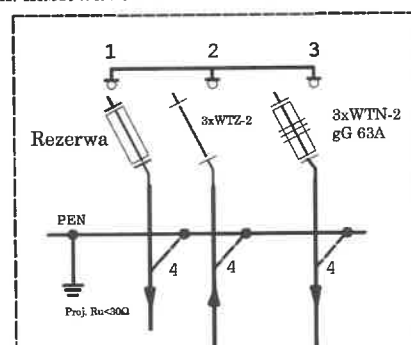

w.l.z
-miejsce przyłączenia nr 2
moc 23,5 kW

Istn. NA2XY 4x120mm²
- L=7/14m.-

KRSN-00/4R-NH2/F
31 171-01 Id. Z4308216
Istn. kablowa rozdzielnica szafowa naziemna

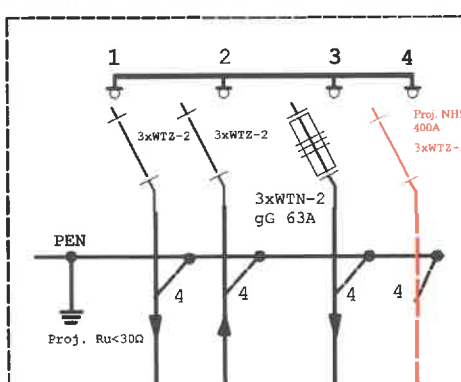

w.l.z
-miejsce przyłączenia nr 1
moc 23,5 kW


KRSN-00/4R-NH2/F
31 171-01 Id. Z4307138
Istn. kablowa rozdzielnica szafowa naziemna



Istn. NA2XY 4x120mm²
- L=1/15m.-

YAKXS 0,6/1kV 4x120mm²
- 60 mb. -


KRSN-00/3R-NH2/F
31 171-01 Id. Z4307140
Istn. kablowa rozdzielnica szafowa naziemna

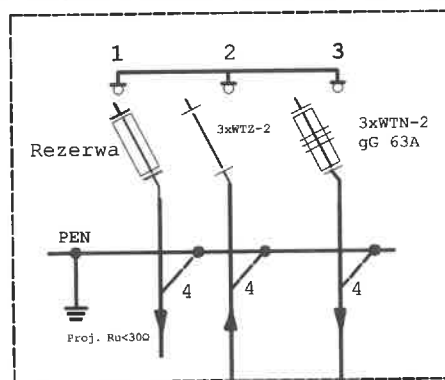

w.l.z
-miejsce przyłączenia nr 2
moc 23,5 kW

Istn. NA2XY 4x120mm²
- L=14/20m.-

KRSN-00/3R-NH2/F
31 171-01 Id. Z4307139
Istn. kablowa rozdzielnica szafowa naziemna

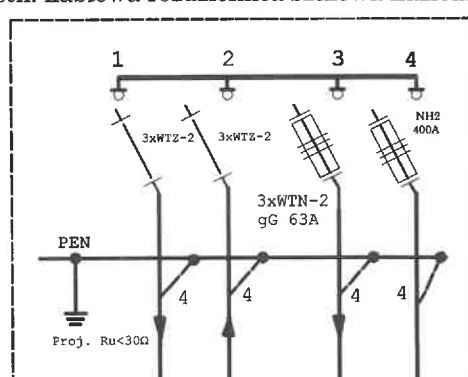

w.l.z
-miejsce przyłączenia nr 1
moc 23,5 kW

Istn. NA2XY 4x120mm²
- L=25/30m.-

Istn. NA2XY 4x120mm²

- L=78/85m.-


Inwestor :	ENERGA OPERATOR SA ul. Marynarki Polskiej 130 80-677 Gdańsk - Oddział w Kaliszu	OBI/43/2503613
Obiekt :	Przyłącze kablowe 0,4kV zasilające budynek wielorodzinny (blok) w miejsc. Teklinów dz. nr 667/7 gm. Wieruszów	
Zasilanie :	31 171 Teklinów szafka kablowa nr Z4308216	
Temat :	Schemat zasilania	
Projektant :	imię i nazwisko : mgr inż. Andrzej Cichosz	Podpis : data: 03.2026
nr upr.	WKP/0190/POOE/17	skala:
Asystent projektanta :	Krzysztof Słowiński	Krzysztof Słowiński, Marek Alon i Grzegorz Berski rys.nr 102.

63-600 Kępno, ul. Wrocławska 80
tel. 510-87-67-57
NIP 6192020874 REGON 302580217

istn. szafka P11-Rs/LZV/F

31 171-I/7-1A

Istniejący słup końcowy E 10,5/10 linii nn
zasilany ze stacji 31 171/I/7
Proj. E 10,5/15 K

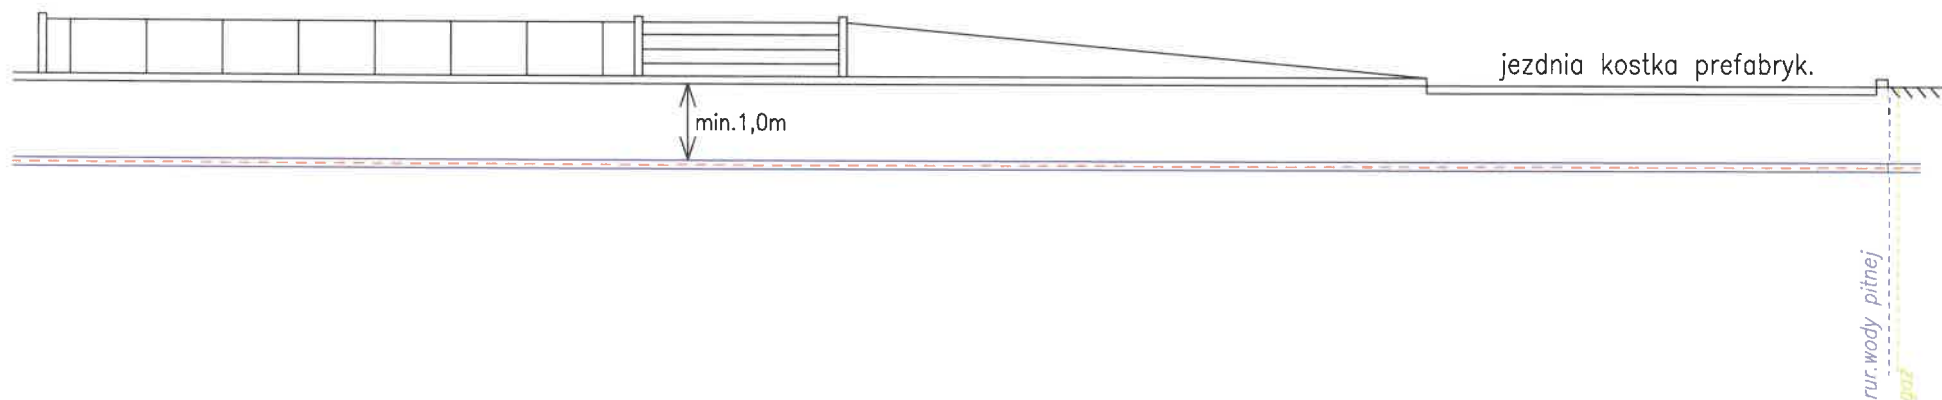

UWAGA
Obowiązkowa ręczna lokalizacja rzeczywistego położenia
infrastruktury podziemnej w miejscu skrzyżowania
z projektowanymi przewiertami

Inwestor :	ENERGA OPERATOR SA ul. Marynarki Polskiej 180 80-577 Gdańsk - Oddział w Kaliszu	OBI/43/2503613
Obiekt :	Przylącze kablowe 0,4kV zasilające budynek wielorodzinny (blok) w miejsc. Teklinów dz. nr 667/7 gm. Wieruszów	
Zasilanie :	31 171 Teklinów szafka kablowa nr Z4308216	
Temat :	Przekrój poprzeczny	
Projektant :	imię i nazwisko : Krzysztof Słowiński, Marek Albe mgr inż. Andrzej Cichosz	data: 03.2026
nr upr.	WKP/0190/POOE/17 63-600 Kępno, ul. Wrocławskiej tel. 510-87-67-57	skala:
Asystent projektanta :	Krzysztof Słowiński NIP 6192020874 REGON 307840000	rys.nr E-03.