

LEGENDA:

- Projektowana linia kablowa nn-0,4kV zgodnie z opisem
--- Projektowana wolnostojąca rozdzielnica szafowa + szafka pomiarowa KRSN-00/3R-NH2/F + P1-Rs/LZV/F nr Z4309872 współpracująca z projektowanym uziomem z taśmy i prętów stalowych ocynkowanych R≤30Ω
--- Projektowane mufy przelotowe nn-0,4kV
--- Istniejąca linia kablowa nn-0,4kV NA2XY 4x120mm² odkopać, rozciąć i zmurować

UWAGI:


1. Stosować się do uwag zawartych w uzgodnieniach branżowych, decyzjach i opinii Narady Koordynacyjnej.
2. Projektowany kabel układać zgodnie z N SEP-E 004, oraz Standardami Energa Operator SA na głębokości 1,0m pod drogą gminną, 0,7m w pozostałych miejscach.
3. Projektowaną rozdzielnicę szafową i szafkę pomiarową uziemić za pomocą uziomu, R≤30Ω
4. Na końcach kabla pozostawić zapasy o długości 1m

Za zgodność z oryginałem
podkładu mapowego
PROJEKTANT

mgr inż. Bartosz Michalski

Współrzędne geodezyjne

Lp	X	Y
1	5682474.62	6475205.05
2	5682473.88	6475204.25
3	5682474.23	6475204.56
4	5682474.33	6475194.65
5	5682474.34	6475194.27
6	5682474.28	6475194.50
7	5682473.97	6475194.49
8	5682473.88	6475194.27
9	5682474.10	6475194.40
10	5682474.56	6475194.41

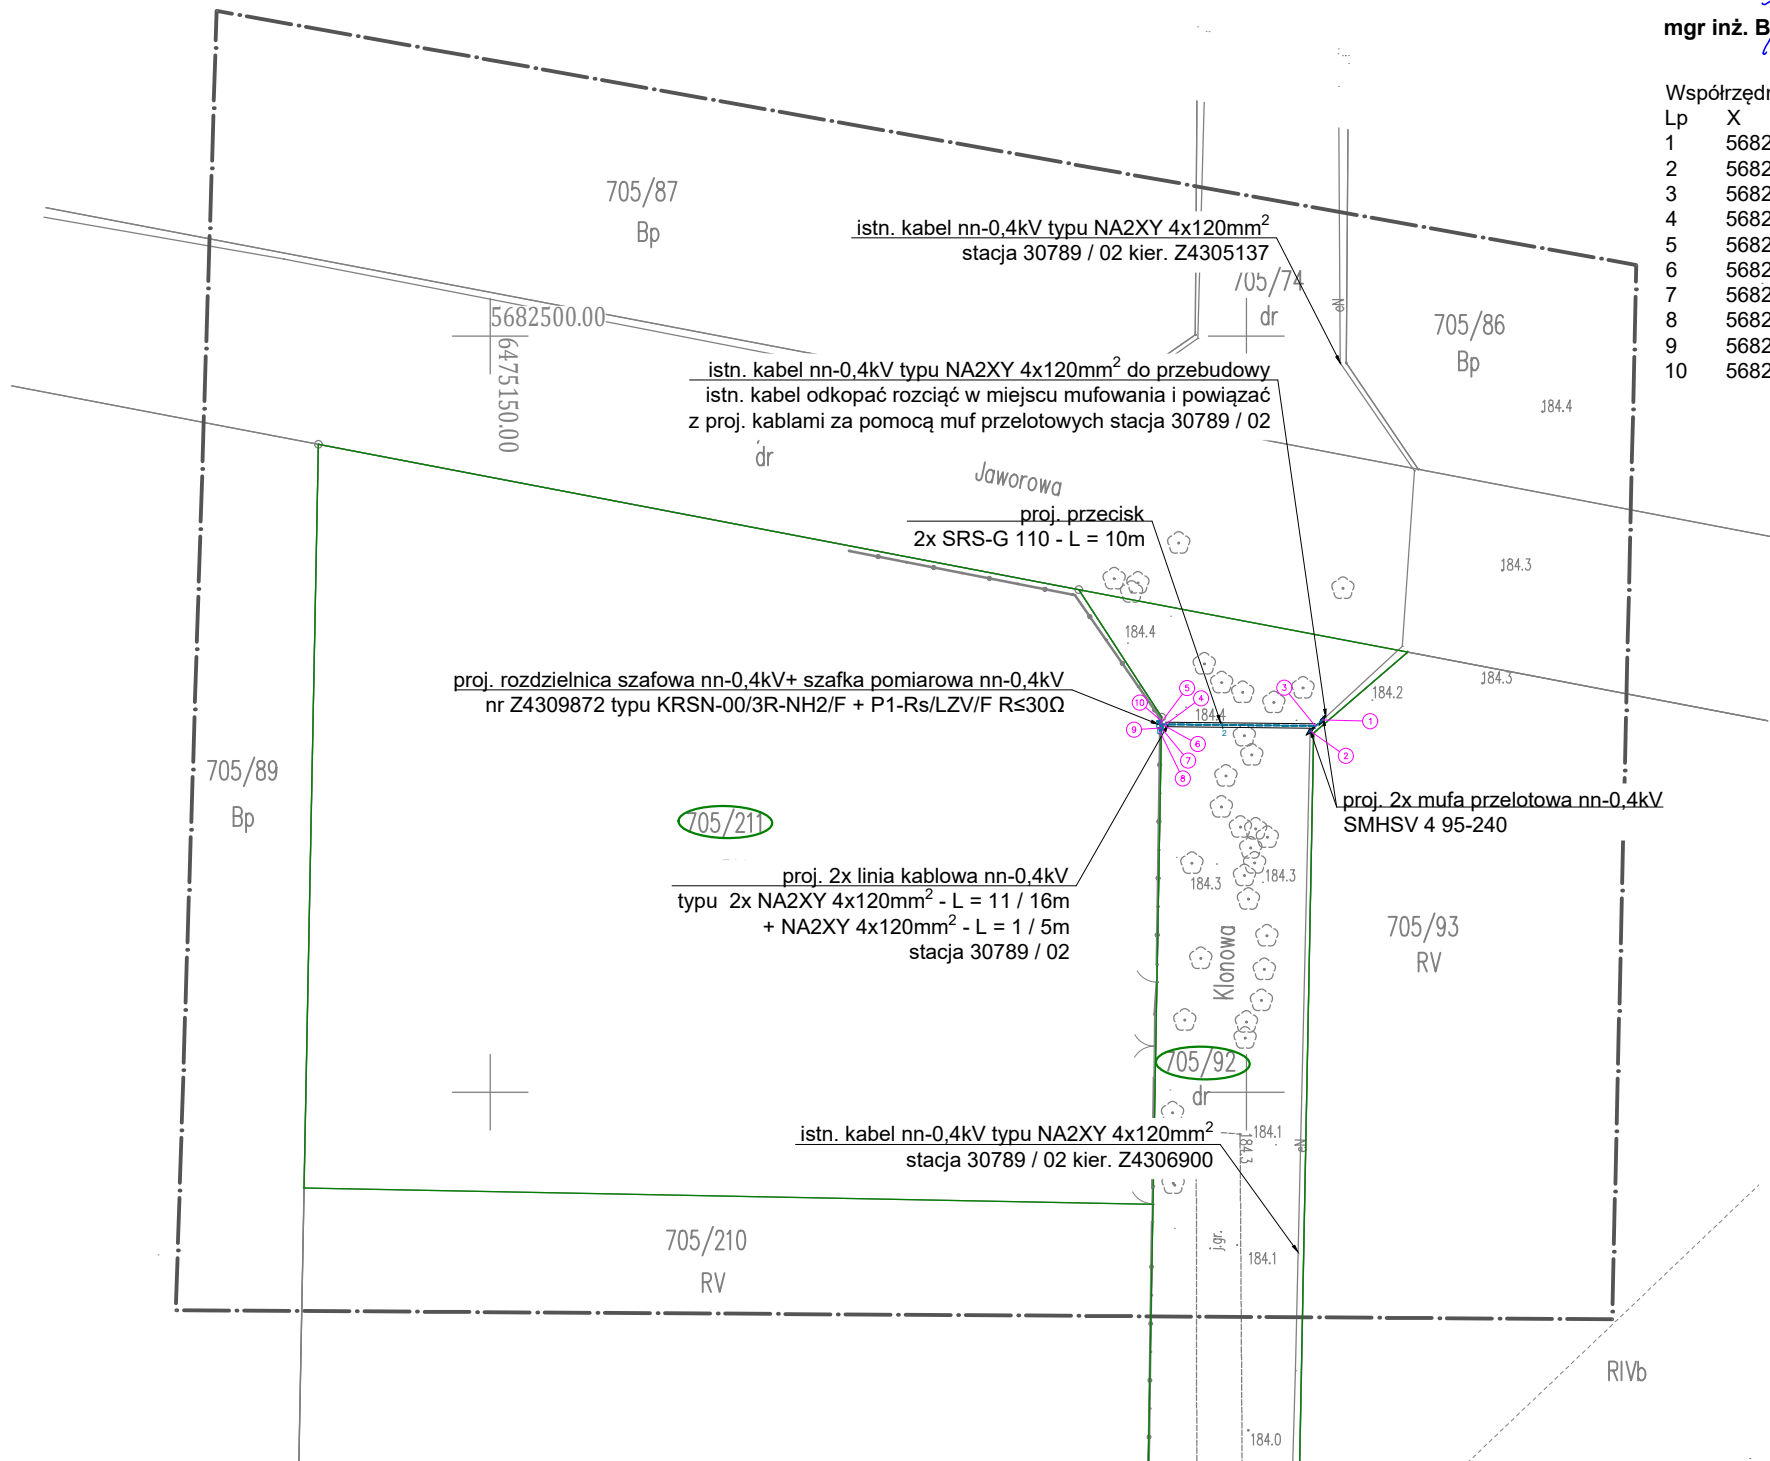

MAPA DO CELÓW PROJEKTOWYCH

Oznaczenie kancelaryjne zgłoszenia pracy geodezyjnej		GK.6640.661.2026 ks rob. 65/2026
Województwo		dolnośląskie
Powiat		oleśnicki
Gmina		Dziadowa Kłoda
Jednostka ewidencyjna	Identyfikator nazwa	021404_2 Dziadowa Kłoda
Obręb ewidencyjny	Identyfikator nazwa	0002 Dziadowa Kłoda
Nr działki		wg zakresu
Skala mapy		1:500
Godło mapy		6.151.18.13.4.1; 6.151.18.13.4.3
Nazwa układu współrzędnych	Prostokątnych płaskich	„2000” - 18
	Układu wysokości	PL-EVRF2007-NH
Oznaczenie granic obszaru który był przedmiotem aktualizacji		_____ . _____ . _____ . _____
Informacje o służebnościach gruntowych mających wpływ na zagospodarowanie gruntów zlokalizowanych w granicach projektowanej inwestycji		Nie sprawdzano
Data opracowania mapy		07.05.2026r.
KATARZYNA DEMBNA-ŁEBSKA nazwa/ imię i nazwisko wykonawcy		 podpis osoby reprezentującej wykonawcę14345..... nr uprawnień i podpis geodety
KRZYSZTOF DEMBNY imię i nazwisko geodety uprawnionego, który opracował mapę		

Wykonawca prac geodezyjnych	Usługi Geodezyjne Dembny Krzysztof ul.21-go Stycznia 21 63-500 Ostrzeszów
Identyfikator zgłoszenia prac geodezyjnych	GK.6640.661.2026
Numer oraz data sporządzenia dokumentu zawierającego wynik pozytywnej weryfikacji	Protokół weryfikacji nr 1 z dnia 27.05.2026r.
Oświadczam, że niniejszy dokument został opracowany w wyniku prac geodezyjnych i kartograficznych, których rezultaty zawiera operat techniczny, który uzyskał pozytywną weryfikację.	
USŁUGI GEODEZYJNE Krzysztof Dembny 63-500 Ostrzeszów 21 stycznia nr 21 tel. 605 080 074 REGON 250492400 NIP 514-000-53-51	GEODETA Krzysztof Dembny Up. zaw. nr 14345 w zakresie 1: 2 (podpis geodety uprawnionego)

PRACOWNIA PROJEKTOWA OMEGA BARTOSZ MICHALSKI		Pracownia Projektowa Omega Bartosz Michalski 63-400 Wysocko Wielkie ul. Leśna 4 NIP: 622-264-22-97 REGON: 302-778-800 e-mail: pracownia.omega@gmail.com tel.: 693-598-940 Projektowanie i doradztwo techniczne w zakresie sieci i instalacji elektrycznych	Zlecenie: KW01342/26 Numer warunków: P/25/082995 OBI: 43/2503732 Stacja / obwód: 30789 / 02 Data: 06.2026 Skala: 1:500 Nr rys.: E-01
Zadanie: Zasilanie w energię elektryczną altany ażurowej na działce 705/211 w miejscowości Stradomia Wierzchnia ul. Klonowa gm. Syców		Nazwa zamierzenia budowlanego: Przebudowa i budowa elektroenergetycznej linii kablowej nn-0,4kV, wraz z budową szafki pomiarowej nn-0,4kV, rozdzielnicy szafowej nn-0,4kV	
Rysunek: Projekt zagospodarowania terenu		Projektant: mgr inż. Bartosz Michalski Uprawnienia budowlane do projektowania bez ograniczeń w specjalności instalacyjnej w zakresie sieci, instalacji i urządzeń elektrycznych i elektroenergetycznych nr ewid.: WKP/0208/POOE/18; nr wpisu do CROPUB: 4027/18/U/C	
Opracował: mgr inż. Łukasz Fengler			38

LEGENDA:

- Istn. kable elektroenergetyczne
- Istn. wolnostojące szafki pomiarowe i rozdzielnice szafowe

UWAGI:






1. Dla szafki pomiarowej przewidziano uziom z taśmy i prętów stalowych ocynkowanych o $R \leq 30 \Omega$.
2. Liczniki energii elektrycznej, zabezpieczenia przedlicznikowe oraz inne elementy instalacji przedlicznikowej znajdujące się w szafkach pomiarowych, w części dostępnej dla odbiorców należy zaplombować.
3. W szafkach sąsiadujących z projektowanymi należy zaktualizować opisy, schematy i opaski kablowe.
4. W stacji transformatorowej 30789 obw. 2 wymienić istniejące wkładki bezpiecznikowe WT-2 gF 80A na WT-2 gF 125A
5. W istn. KRSN-00 nr Z4305137 wymienić istniejące wkładki bezpiecznikowe WT-2 gG 63A na zwory WTZ-2

KRSN00/4R-NH2/F
30789 / 02
nr Z4305137

Proj. KRSN00/3R-NH2/F
30789 / 02
nr Z4309872 dz. 705/211

P1-Rs/LZV/F
30789 / 02
nr Z4309872

Istn. P1-Rs/LZV/F
30789 / 02
nr Z4306900

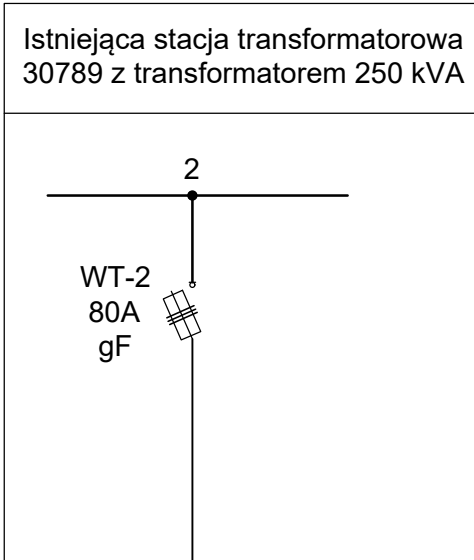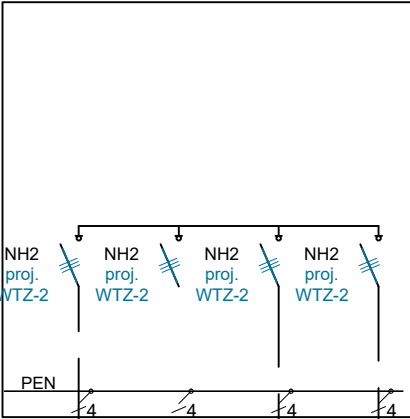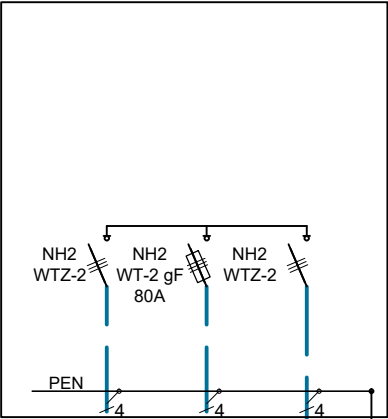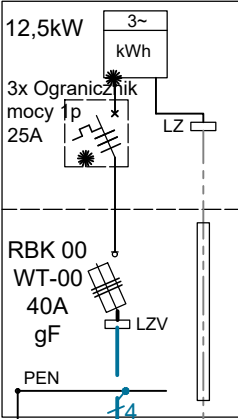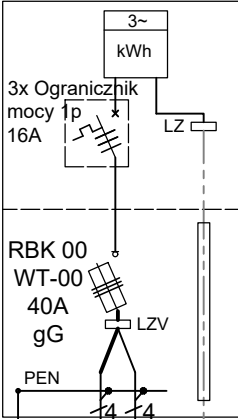

$\Sigma \Delta U = 8,3\%$
Z4302009

YAKXs 4x120
L = 96m

YAKXs 4x120
L = 455m

Z4305910

YAKY 4x120
L = 84m

Z4308325

YAKY 4x120
L = 5m

Z4305138

YAKY 4x120
L = 5m

$\Sigma \Delta U = 9,5\%$

YAKXs 4x120
L = 51m

proj. mufa przelotowa nn-0,4kV
SMHSV 4 95-240

Proj. NA2XY 4x120 SE
0,6/1 kV L = 11 / 16 m

Proj. NA2XY 4x120 SE
0,6/1 kV L = 11 / 16 m

$R_s \leq 30 \Omega$

Proj. FeZn 25x4,
L = 1/4m

Proj. NA2XY 4x120 SE
0,6/1 kV L = 17 / 5 m

$R_s \leq 30 \Omega$

Proj. FeZn 25x4,
L = 1/4m

dz. 705/211

$R_s \leq 30 \Omega$

dz. 705/210

YAKXs 4x120
L = 70m

30789-II/1
YAKXs 4x120
L = 63m

Z4305559
YAKXs 4x120
L = 11m

Z4305560
YAKXs 4x120
L = 85m

30789-II/2
YAKXs 4x120
L = 45m

30789-II/2a
YAKY 4x120
L = 60m

30789-II/3
YAKY 4x120
L = 19m

30789-II/4
YAKY 4x120
L = 13m

Z4305953
YAKXs 4x120
L = 87m

30789-II/4
YAKY 4x120
L = 78m

30789-II-4/1
YAKY 4x120
L = 91m

Z4308487
YAKY 4x120
L = 49m

Z4304864
YAKY 4x120
L = 46m

30789-II-4/2
YAKY 4x120
L = 64m

Z4305248
YAKY 4x120
L = 235m

30789-II/4/3
YAKXs 4x120
L = 12m

Z4300919
YAKXs 4x120
L = 87m

30789-II/2
YAKXs 4x120
L = 109m

Z4305948
YAKXs 4x120
L = 55m

Z4300803
YAKXs 4x120
L = 6m

2444044
YAKXs 4x120
L = 6m

Z4305374
YAKXs 4x120
L = 109m

30789-II-4/3
YAKXs 4x120
L = 166m

30789-II-4/2
YAKXs 4x120
L = 46m

30789-II/5
YAKXs 4x120
L = 55m

30789-II/6
YAKXs 4x120
L = 8m

Z4309008
YAKXs 4x120
L = 103m

Z4309009
+KRSN
YAKXs 4x120
L = 10m

Z4309007
YAKXs 4x120
L = 68m



Z4306198
YAKY 4x120
L = 34m

Z4305447
YAKY 4x120
L = 52m

30789-II-4/1/1
YAKY 4x120
L = 92m

$\Sigma \Delta U = 6,4\%$

PRACOWNIA PROJEKTOWA OMEGA BARTOSZ MICHALSKI		Pracownia Projektowa Omega Bartosz Michalski 63-400 Wysocko Wielkie ul. Leśna 4 NIP: 622-264-22-97 REGON: 302-778-800 e-mail: pracownia.omega@gmail.com tel.: 693-598-940 Projektowanie i doradztwo techniczne w zakresie sieci i instalacji elektrycznych	Zlecenie: KW01342/26 Numer warunków: P/25/082995 OBI: 43/2503732 Stacja / obwód: 30789 / 02 Data: 06.2026 Skala: -
Zadanie: Zasilanie w energię elektryczną altany ażurowej na działce 705/211 w miejscowości Stradomia Wierzchnia ul. Klonowa gm. Syców		Nazwa zamierzenia budowlanego: Przebudowa i budowa elektroenergetycznej linii kablowej nn-0,4kV, wraz z budową szafki pomiarowej nn-0,4kV, rozdzielniczy szafowej nn-0,4kV	Nr rys.: E-02
Rysunek: Schemat ideowy zasilania		Projektant: mgr inż. Bartosz Michalski Uprawnienia budowlane do projektowania bez ograniczeń w specjalności instalacyjnej w zakresie sieci, instalacji i urządzeń elektrycznych i elektroenergetycznych nr ewid.: WKP/0208/PO.OE/18; nr wpisu do CROPUB: 4027/18/U/C	
Opracował: mgr inż. Łukasz Fengler			39

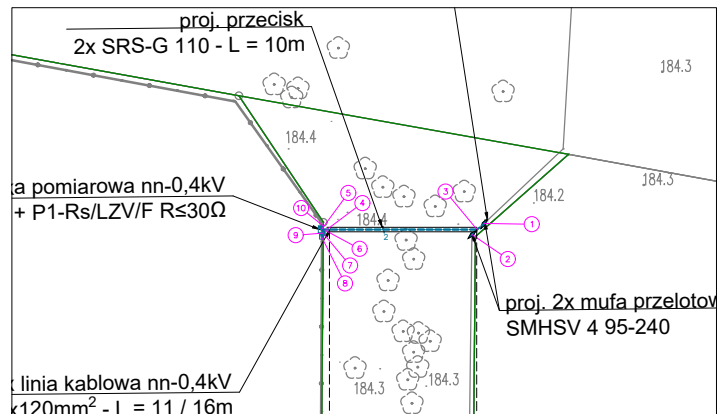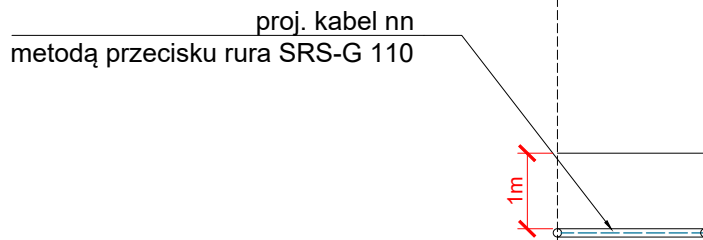

Poziom porównawczy 182,0		
Rzędna terenu	184,40	184,40
Rodzaj / rzędna istn. infrastruktury		
Rzędna proj. infrastruktury Góra / dół rury	183,40 183,29	

UWAGA

Zawarte na rysunku wymiary oraz lokalizacje istniejącej podziemnej infrastruktury technicznej są sporządzone poglądowo na podstawie mapy do celów projektowych. **Rzeczywiste posadowienie istniejących urządzeń podziemnych ustalić na podstawie przekopów próbnych przy współudziale gestorów istniejącej infrastruktury.** Stosować się do uwag zawartych w protokole z Narady Koordynacyjnej

	Pracownia Projektowa Omega Bartosz Michalski 63-400 Wysocko Wielkie ul. Leśna 4 NIP: 622-264-22-97 REGON: 302-778-800 e-mail: pracownia.omega@gmail.com tel.: 693-598-940 Projektowanie i doradztwo techniczne w zakresie sieci i instalacji elektrycznych		Zlecenie: KW01342/26	
	Zadanie: Zasilanie w energię elektryczną altany ażurowej na działce 705/211 w miejscowości Stradomia Wierchnia ul. Klonowa gm. Syców		Numer warunków: P/25/082995	
Nazwa zamierzenia budowlanego: Przebudowa i budowa elektroenergetycznej linii kablowej nn-0,4kV, wraz z budową szafki pomiarowej nn-0,4kV, rozdzielnicy szafowej nn-0,4kV		OBI: 43/2503732		
Rysunek: Profil przecisku pod drogą		Stacja / obwód: 30789 / 02		
Projektant: mgr inż. Bartosz Michalski Uprawnienia budowlane do projektowania bez ograniczeń w specjalności instalacyjnej w zakresie sieci, instalacji i urządzeń elektrycznych i elektroenergetycznych nr ewid.: WKP/0208/POOE/18; nr wpisu do CROPUB: 4027/18/U/C		Data: 06.2026		
Opracował: mgr inż. Łukasz Fengler		Skala: 1:500 / 1:100		
		Nr rys.: E-03		
		40		